

令和8・9・10年度
志摩市防災行政無線機器更新工事
設計図面

令和8年10月

目次

令和8・9・10年度 志摩市防災行政無線機器更新工事


図番	図 面 名 称
001	位置図
002	システム構成図
003	志摩市役所 1階平面図 （新設）
004	志摩市役所 5階平面図 （新設）
005	志摩市役所 5階無線室 平面図 （新設）
006	志摩市役所 7階平面図 （新設）
007	志摩市役所 南立面図 （新設）
008	志摩市役所 配線系統図 （新設）
009	志摩市役所 1階平面図 （撤去）
010	志摩市役所 5階平面図 （撤去）
011	志摩市役所 5階無線室 平面図 （撤去）
012	志摩市役所 7階平面図 （撤去）
013	志摩市役所 南立面図図 （撤去）
014	志摩市役所 配線系統図 （撤去）
015	高根山中継所 平面図 （新設）
016	高根山中継所 空中線立面図 （新設）
017	高根山中継所 平面図 （撤去）
018	高根山中継所 空中線立面図 （撤去）
019	志摩42 越賀再送信子局 空中線立面図 （新設）
020	志摩42 越賀再送信子局 局舎平面図 （撤去）
021	志摩42 越賀再送信子局 空中線立面図 （撤去）
022	大王28 1階平面図 （新設）
023	大王28 屋上平面図 （新設）
024	大王28 立面図(新設)
025	大王28 1階平面図 （撤去）
026	大王28 屋上平面図 （撤去）
027	大王28 立面図 （撤去）
028	志摩50 平面図 （撤去）
029	志摩50 立面図 （撤去）
030	志摩50 配線系統図 （撤去）
031	阿児19 鵜方小学校 立面図 （新設）
032	阿児19 鵜方小学校 立面図 （撤去）
033	阿児68 東海中学校 立面図 （新設）
034	阿児68 東海中学校 立面図 （撤去）
035	阿児81移設先 津波避難タワー 2F平面図 （新設）
036	阿児81移設先 津波避難タワー 立面図 （新設）
037	阿児81移設先 津波避難タワー 配線系統図 （新設）
038	屋外拡声子局設備配置図「パターン図A」
039	屋外拡声子局設備配置図「パターン図A-2」
040	屋外拡声子局設備配置図「パターン図A-3」
041	屋外拡声子局設備配置図「パターン図A-4」
042	屋外拡声子局設備配置図「パターン図A-5」
043	屋外拡声子局設備配置図「パターン図B」
044	屋外拡声子局設備配置図「パターン図C」
045	屋外拡声子局設備配置図「パターン図C-2」

図番	図 面 名 称
046	屋外拡声子局設備配置図「パターン図D」
047	屋外拡声子局設備配置図「パターン図E」
048	屋外拡声子局設備配置図「パターン図a」
049	屋外拡声子局設備配置図「パターン図a-2」
050	屋外拡声子局設備配置図「パターン図b」
051	屋外拡声子局設備配置図「パターン図c」
052	屋外拡声子局設備配置図「パターン図c-2」
053	屋外拡声子局設備配置図「パターン図d」
054	屋外拡声子局設備配置図「パターン図e」
055	屋外拡声子局設備配置図「パターン図f」
056	屋外拡声子局設置図「阿児03更新」
057	屋外拡声子局設置図「阿児03撤去」
058	屋外拡声子局設備配置図「再送信撤去図」
059	阿児01～04 位置図
060	阿児05～08 位置図
061	阿児09～12 位置図
062	阿児13～16 位置図
063	阿児17～20 位置図
064	阿児21～24 位置図
065	阿児25～28 位置図
066	阿児29～32 位置図
067	阿児33～35 位置図
068	阿児36～39 位置図
069	阿児40～43 位置図
070	阿児44～47 位置図
071	阿児48～51 位置図
072	阿児52～55 位置図
073	阿児56～59 位置図
074	阿児60～63 位置図
075	阿児64～67 位置図
076	阿児68～71 位置図
077	阿児72～74 位置図
078	阿児75～78 位置図
079	阿児79～81 位置図
080	阿児82～84 位置図
081	阿児85～88 位置図
082	阿児89～92 位置図
083	阿児93～96 位置図
084	磯部01～04 位置図
085	磯部05～08 位置図
086	磯部09～12 位置図
087	磯部12～15 位置図
088	磯部16～19 位置図
089	磯部20～23 位置図
090	磯部24～27 位置図

図番	図 面 名 称
091	磯部28～31 位置図
092	磯部32～35 位置図
093	磯部36～39 位置図
094	磯部40～43 位置図
095	磯部44～47 位置図
096	磯部48～51 位置図
097	磯部52～54 位置図
098	磯部55 位置図
099	志摩01～04 位置図
100	志摩04～07 位置図
101	志摩07～09 位置図
102	志摩10～13 位置図
103	志摩14～17 位置図
104	志摩18～21 位置図
105	志摩22～25 位置図
106	志摩26～28 位置図
107	志摩29～32 位置図
108	志摩33～35 位置図
109	志摩36～39 位置図
110	志摩39～41 位置図
111	志摩42～44 位置図
112	志摩45～47 位置図
113	志摩48～50 位置図
114	志摩51 位置図
115	大王01～04 位置図
116	大王05～08 位置図
117	大王09～12 位置図
118	大王13～16 位置図
119	大王17～20 位置図
120	大王21～23 位置図
121	大王24～27 位置図
122	大王28～29 位置図
123	浜島01～04 位置図
124	浜島05～08 位置図
125	浜島09～12 位置図
126	浜島13～16 位置図
127	浜島17～20 位置図
128	浜島21～24 位置図
129	浜島25～28 位置図
130	子局情報一覧表1
131	子局情報一覧表2
132	子局情報一覧表3
133	子局情報一覧表4
134	子局情報一覧表5
135	子局情報一覧表6
136	津波避難タワー用 防災無線柱・取付金具(参考図)

		承認	設計	担当		縮尺	NTS	工事名称 令和8・9・10年度 志摩市防災行政無線機器更新工事	No.000
							設計年度	図面名称 目次	


位置図

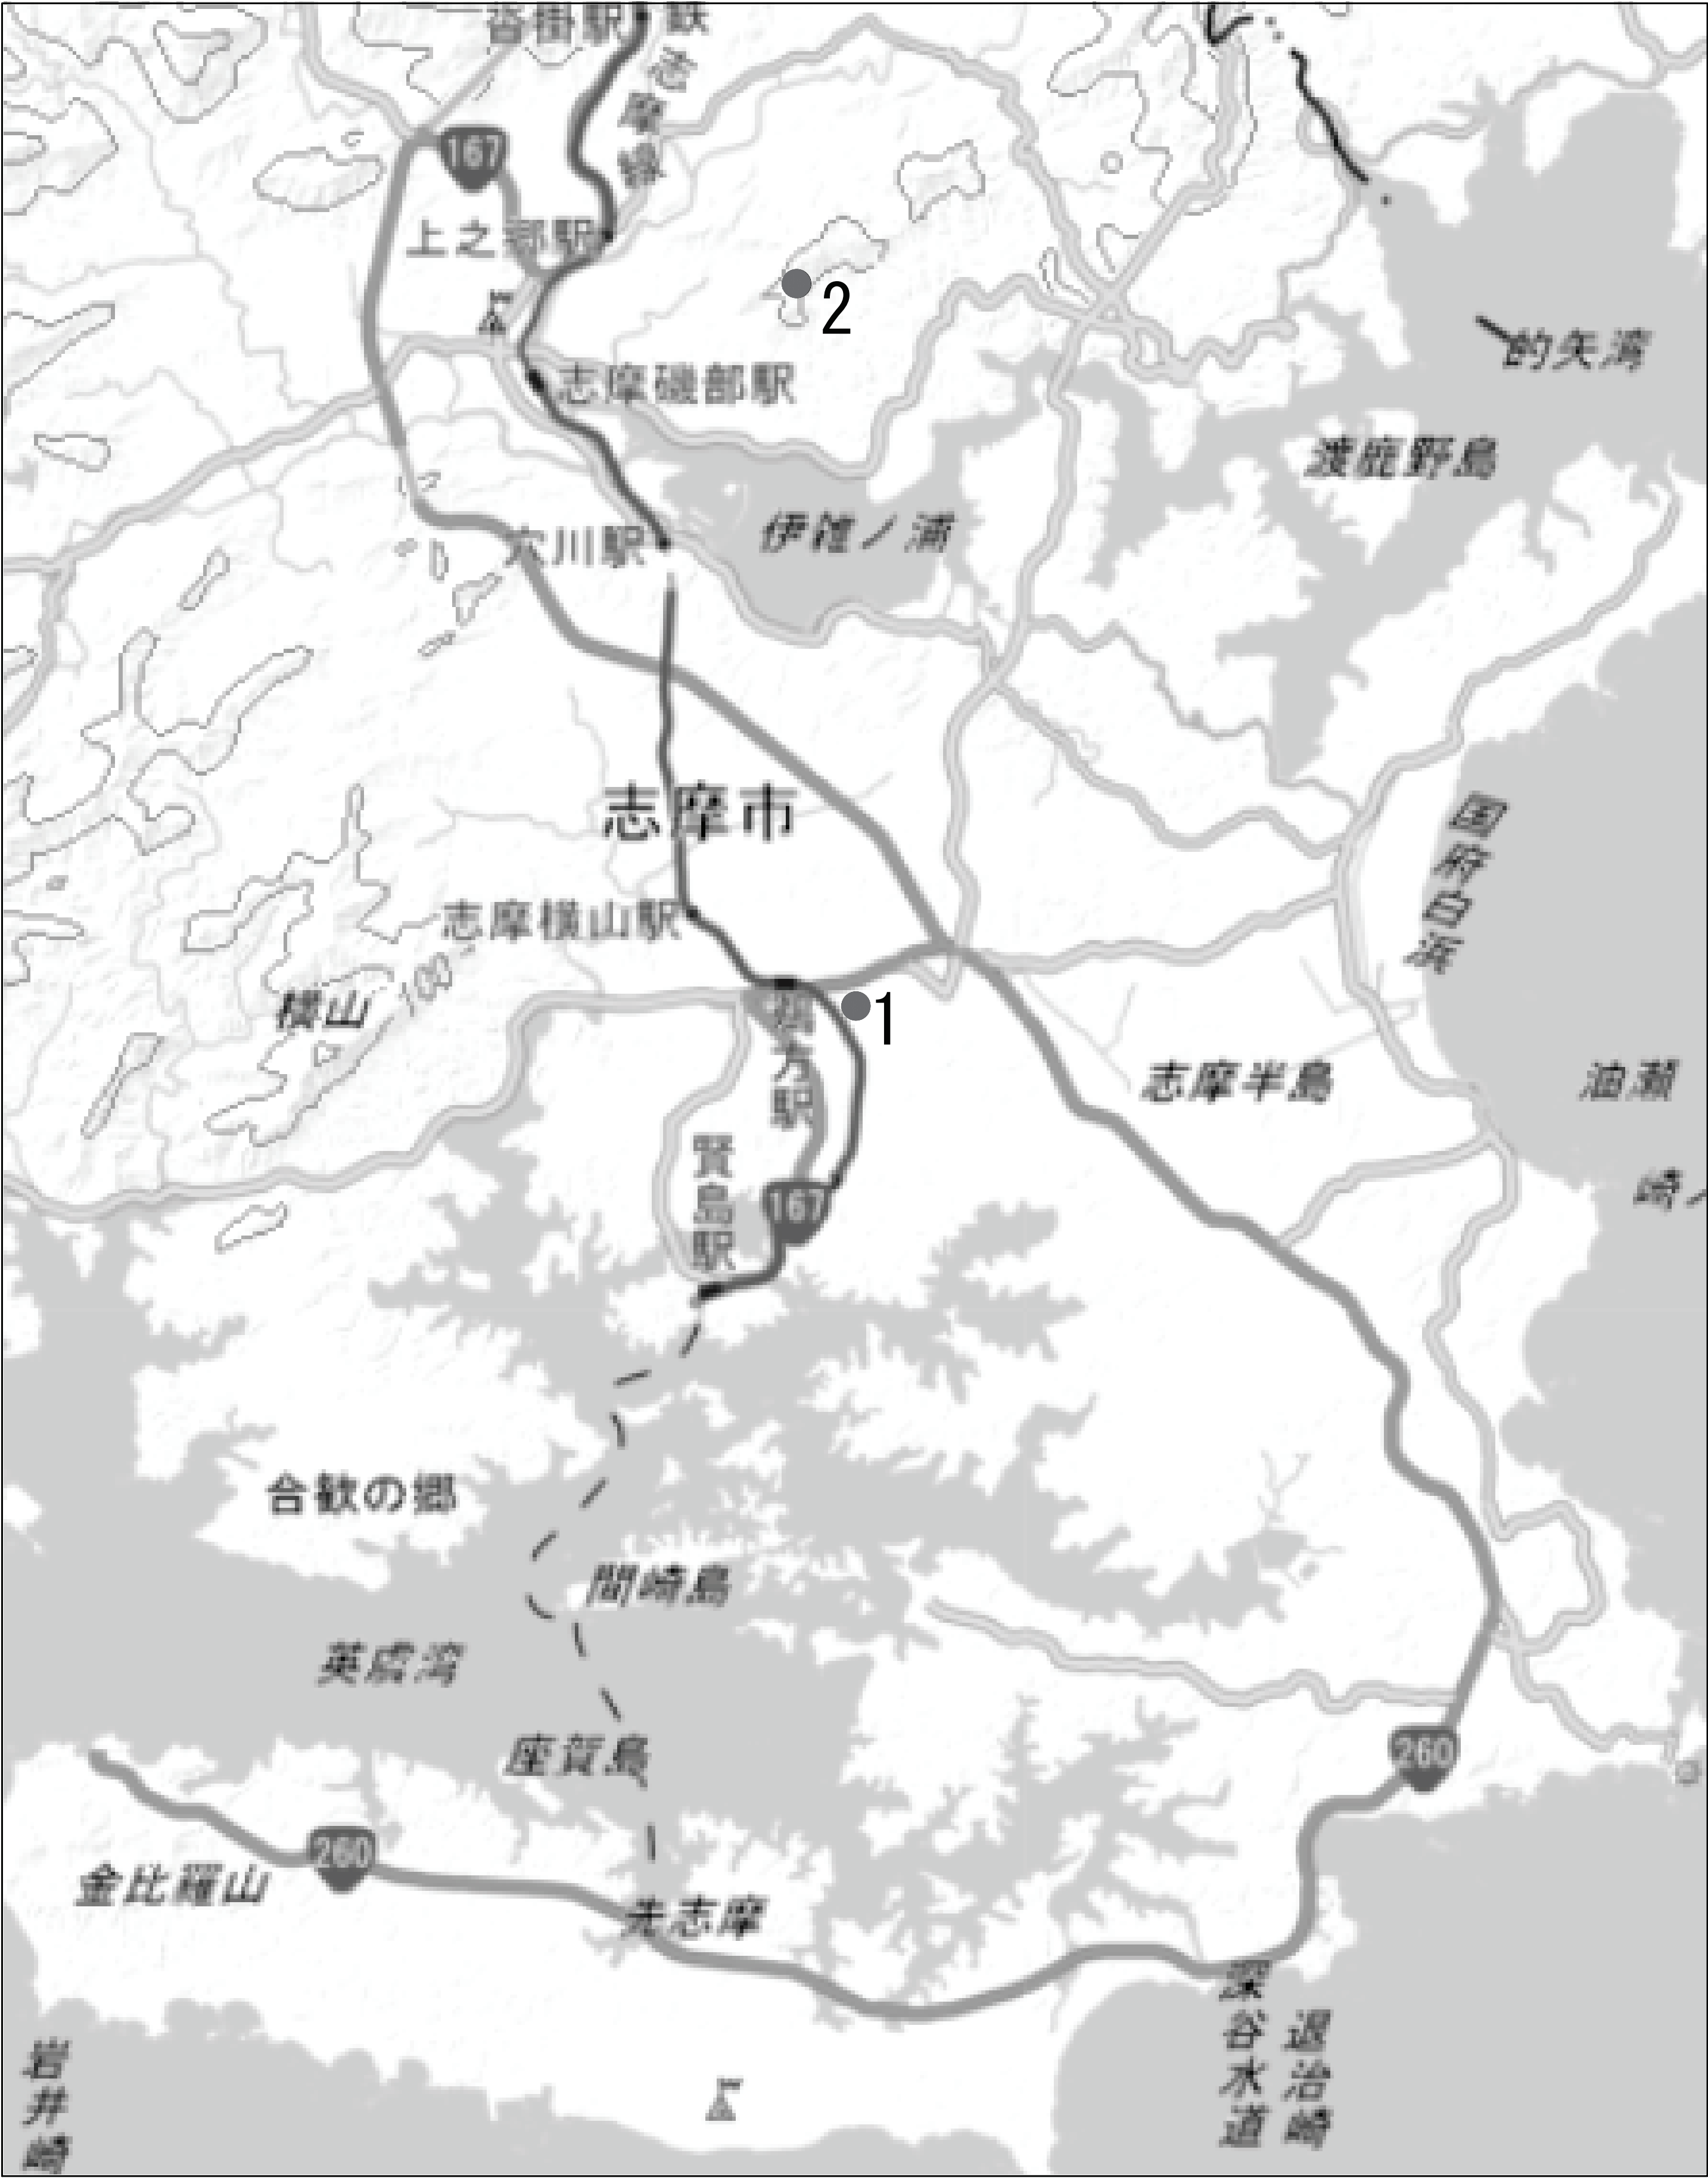


番号	名称
①	志摩市役所
②	高根山中継局

		承認	設計	担当	縮尺	NTS	工事名称 令和8・9・10年度 志摩市防災行政無線機器更新工事	No.001
						設計年度		
						図面名称 位置図		

システム構成図

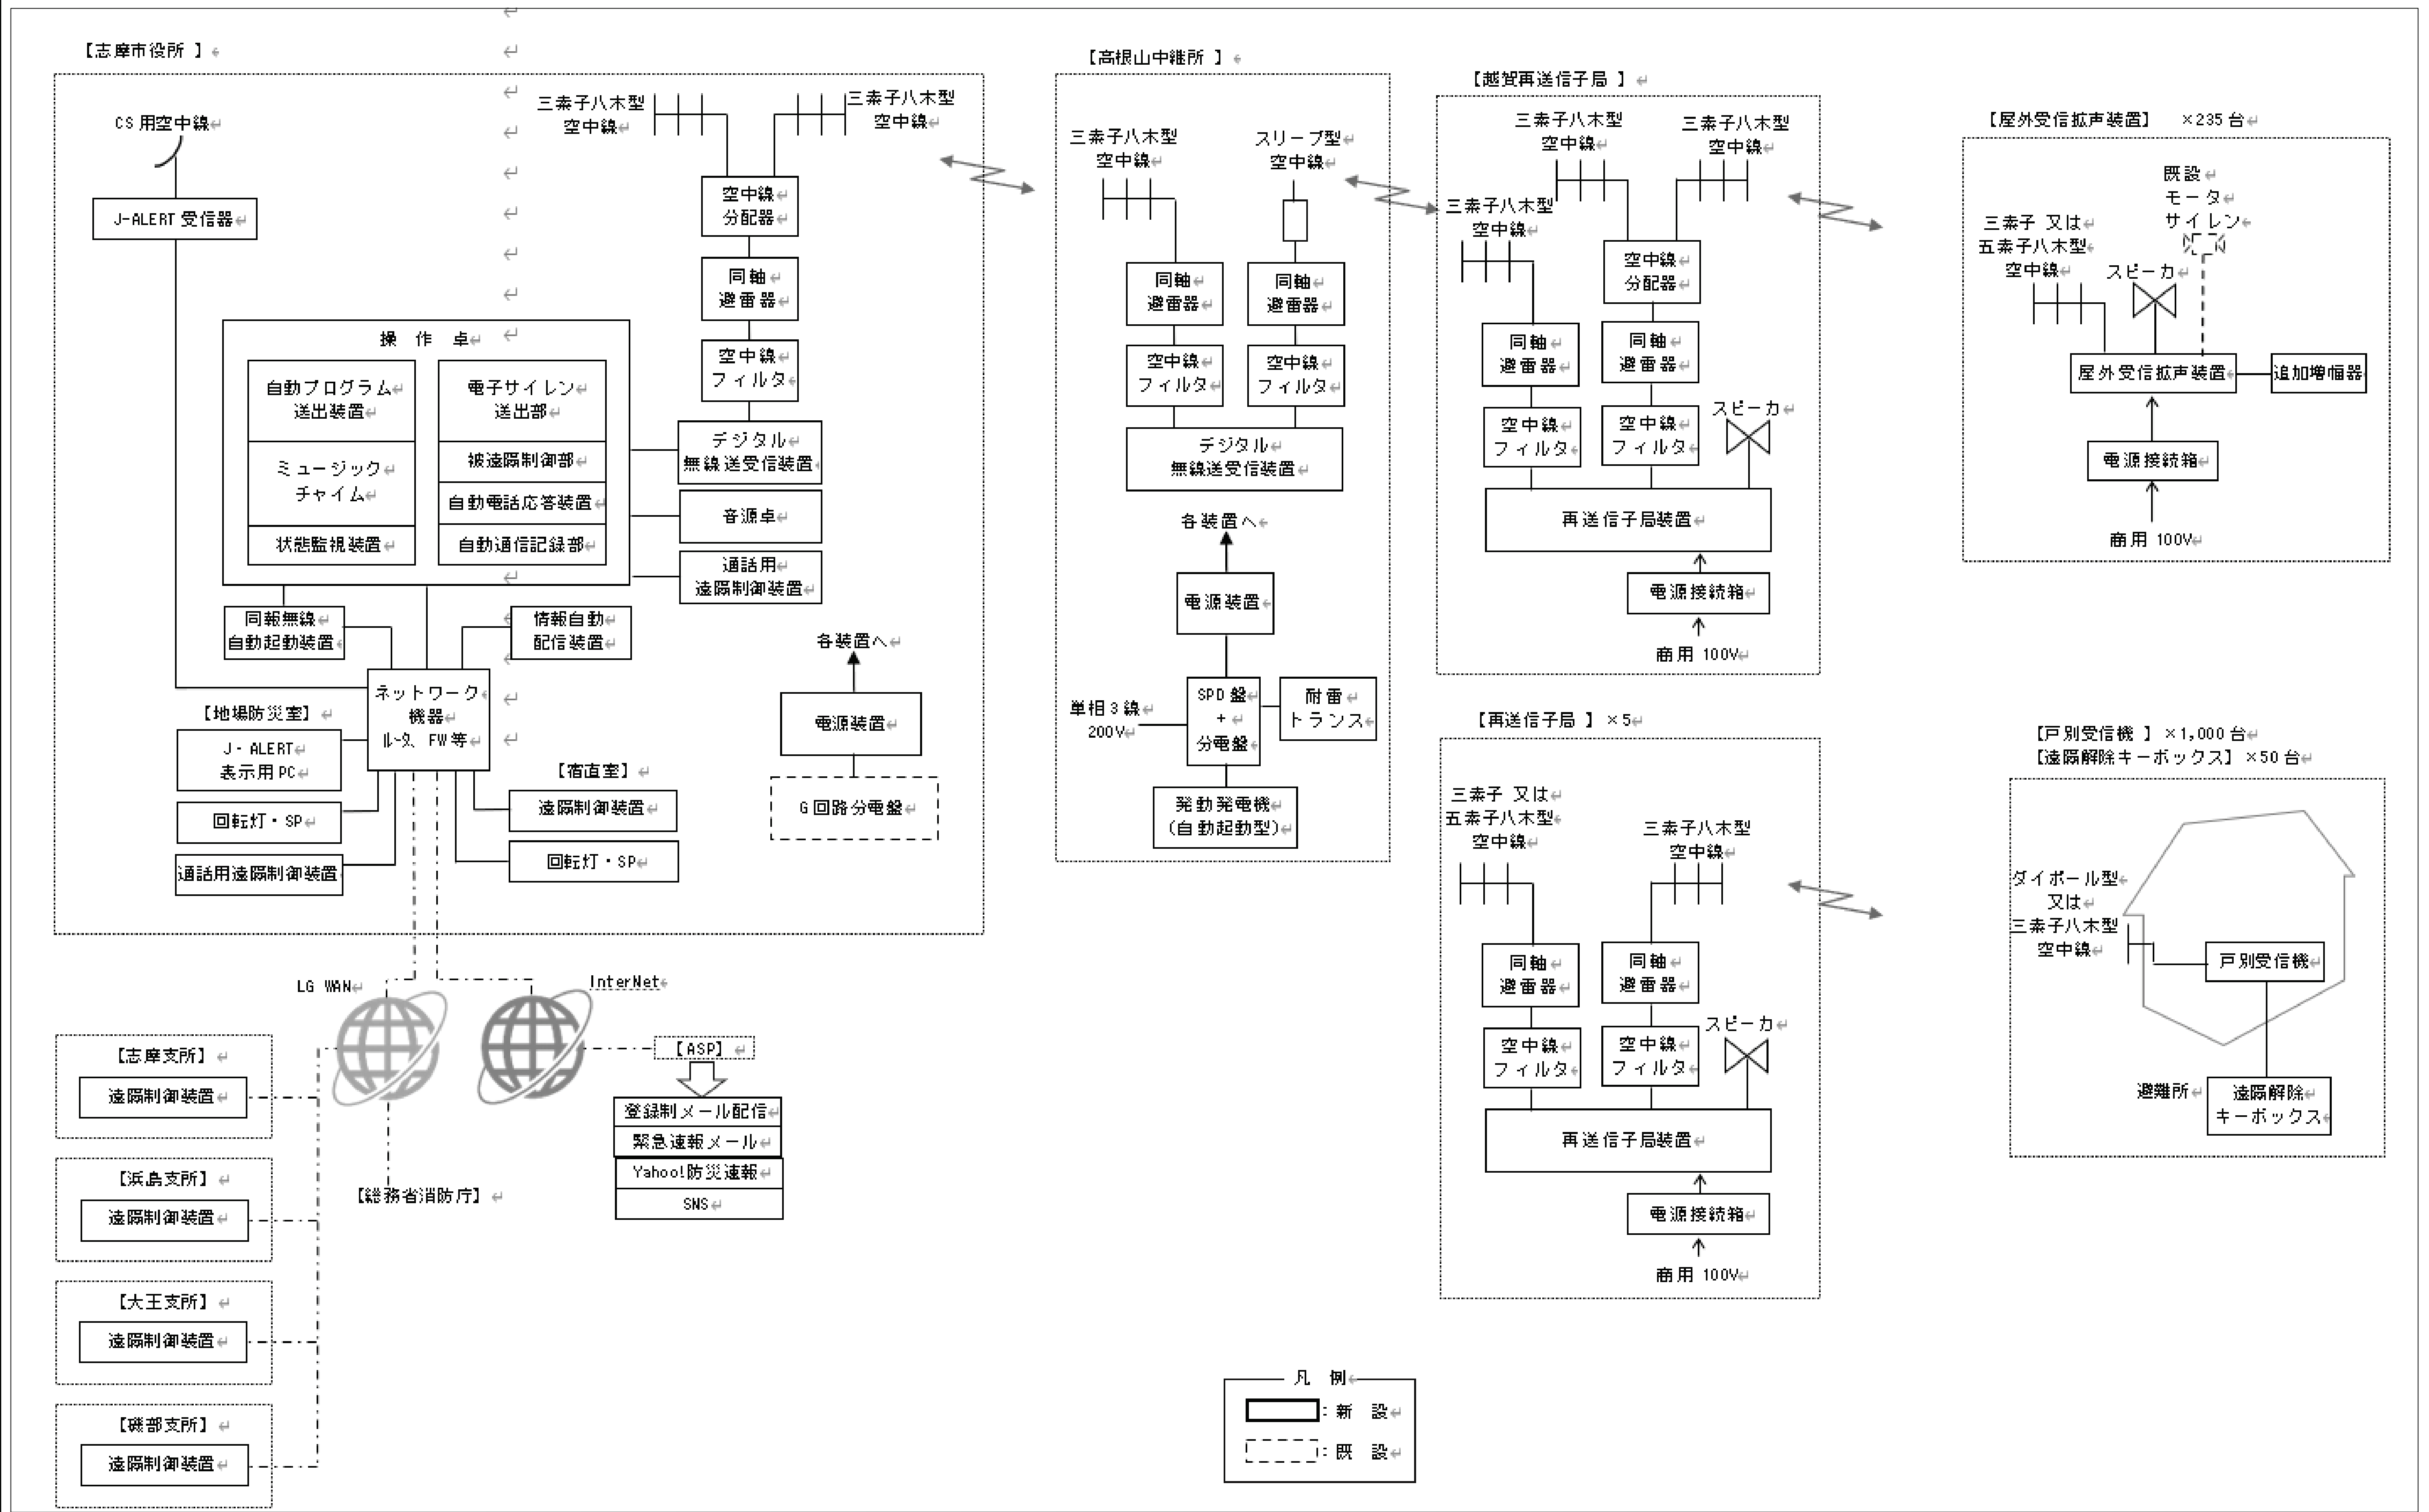

志摩市役所 1階平面図 （新設）

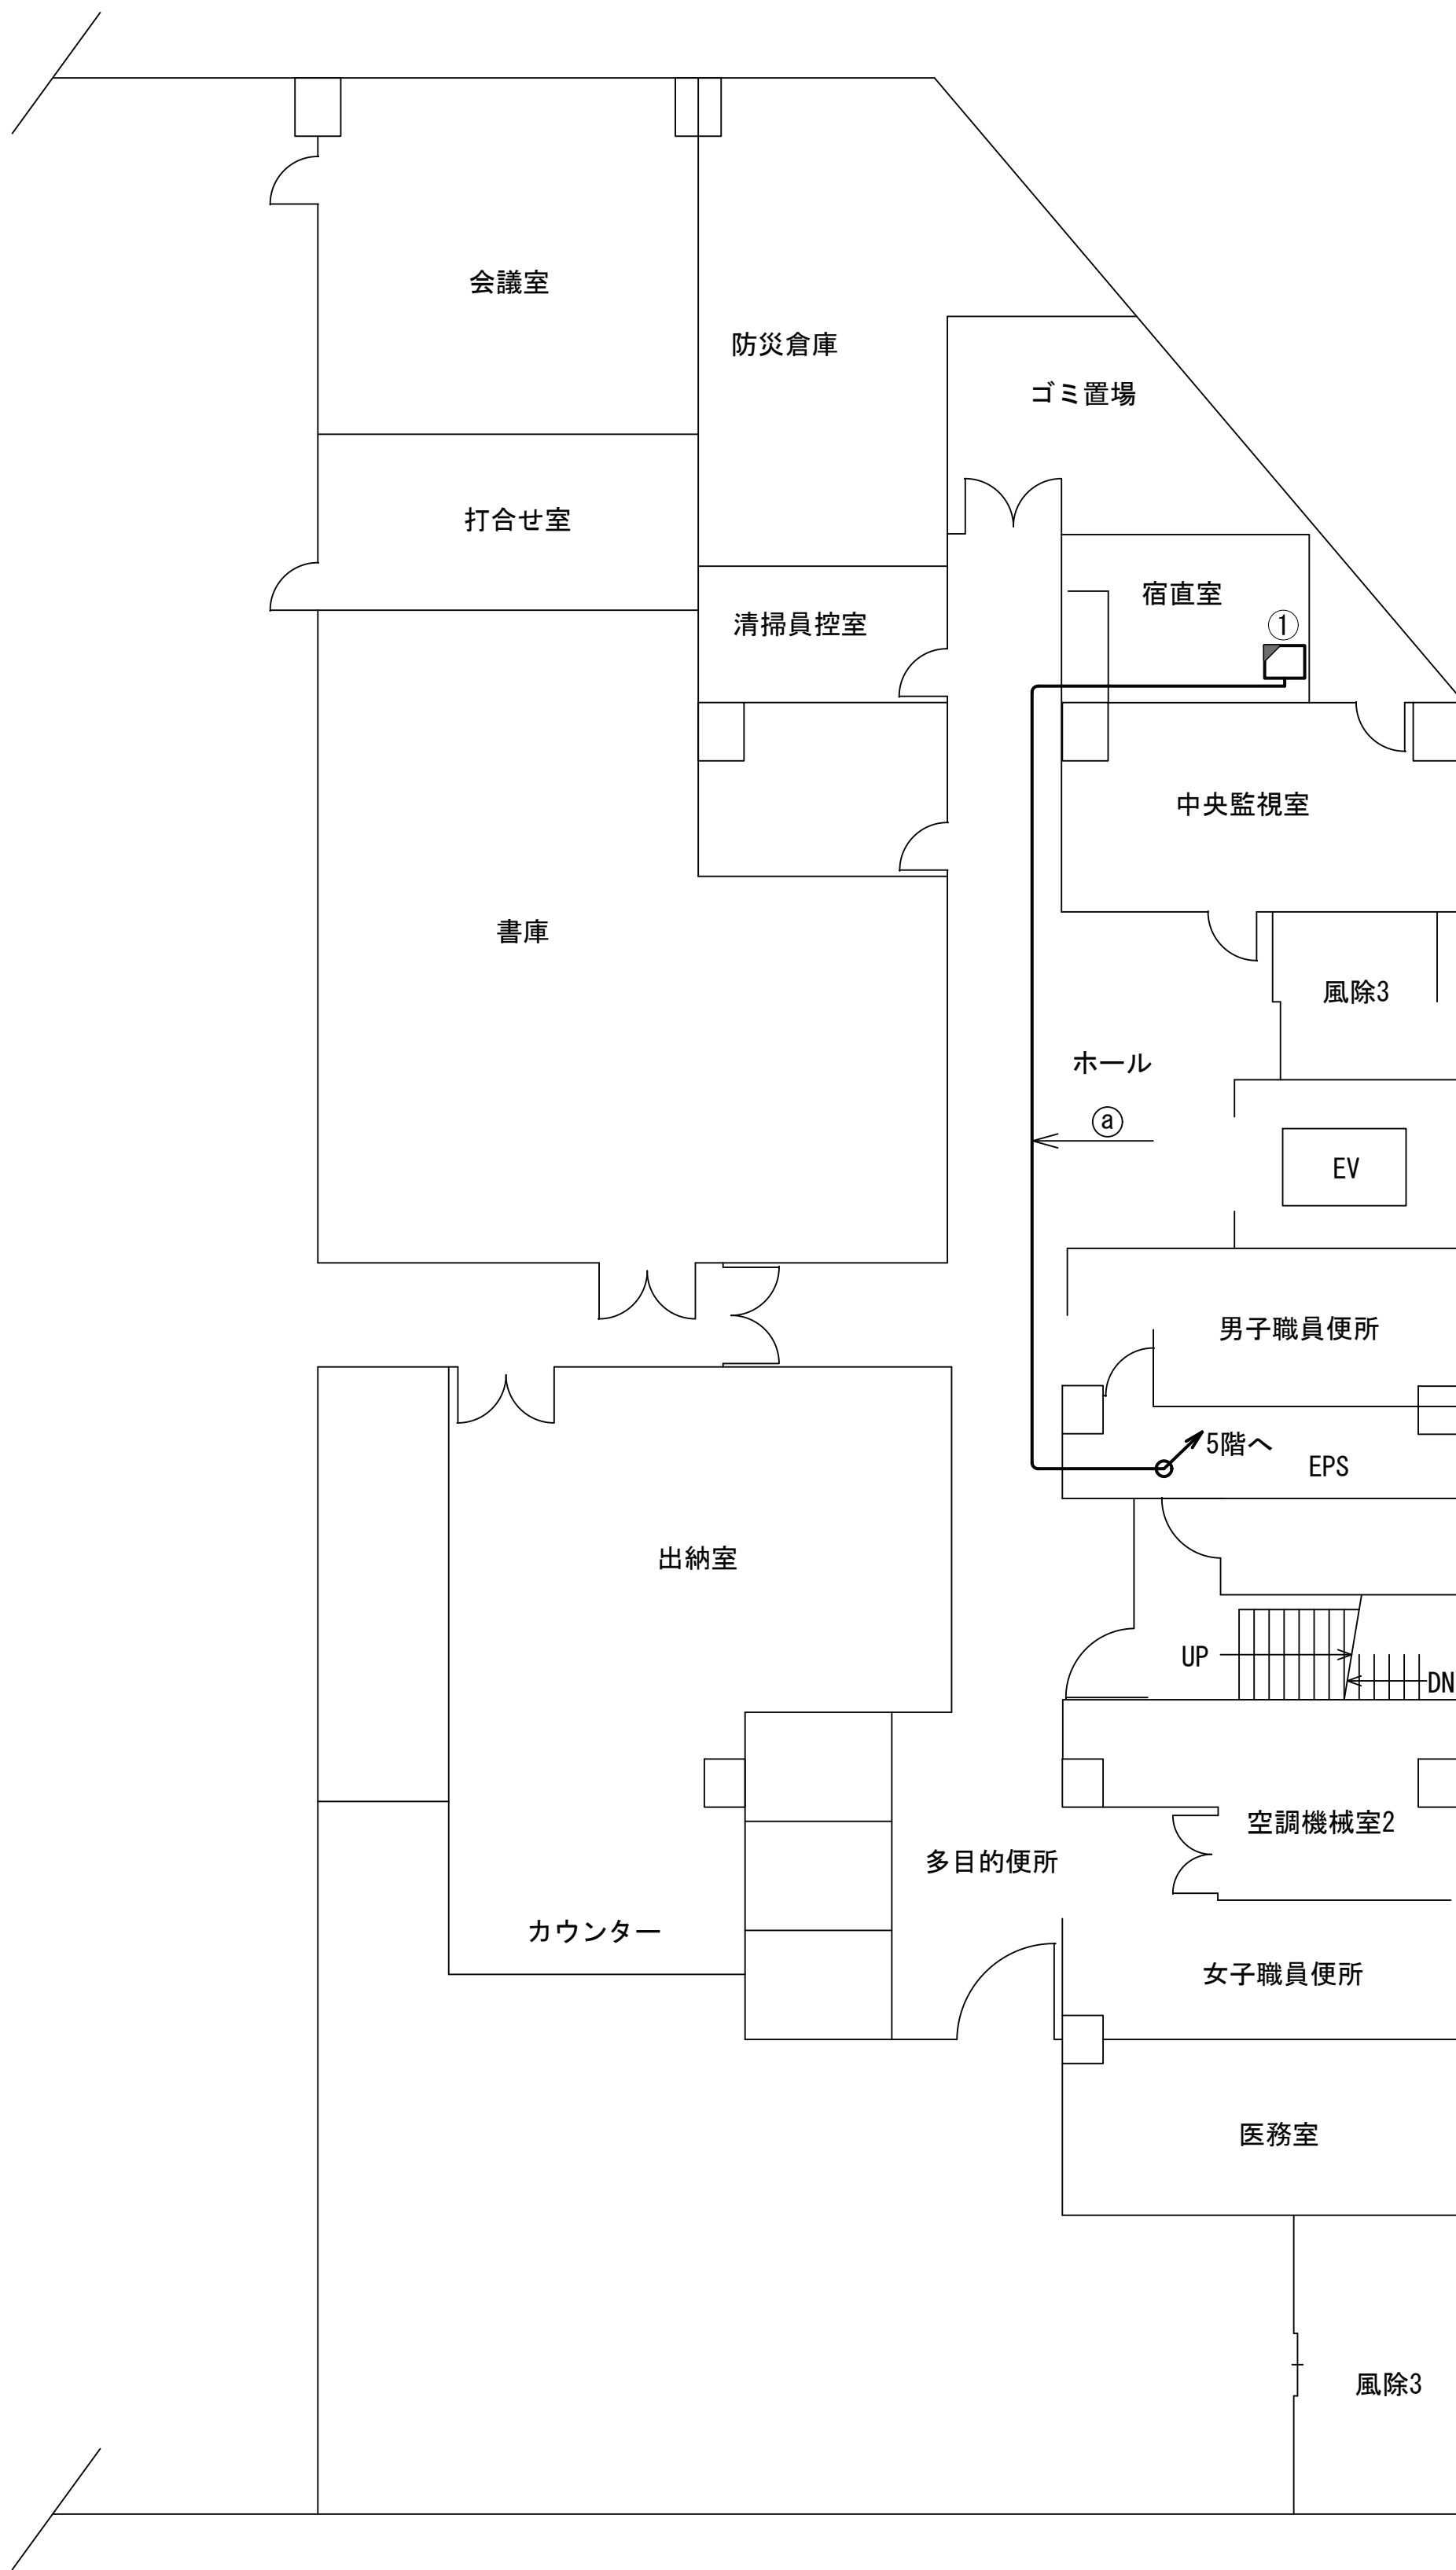

番号	名称	備考
①	遠隔制御装置	新設
	J-ALERT装置用 回転灯・スピーカ	新設

番号	名称	備考
a	LANケーブル×2	ころがし

凡 例			
	: 新設		: 撤去
	: 既設		: 撤去
	: 新設		: 撤去
	: 既設		: 撤去


承認	設計	担当	

縮尺
1:100
設計年度

工事名称 令和8・9・10年度 志摩市防災行政無線機器更新工事
図面名称 志摩市役所 1階平面図 （新設）

No.003

志摩市役所 5階平面図（新設）

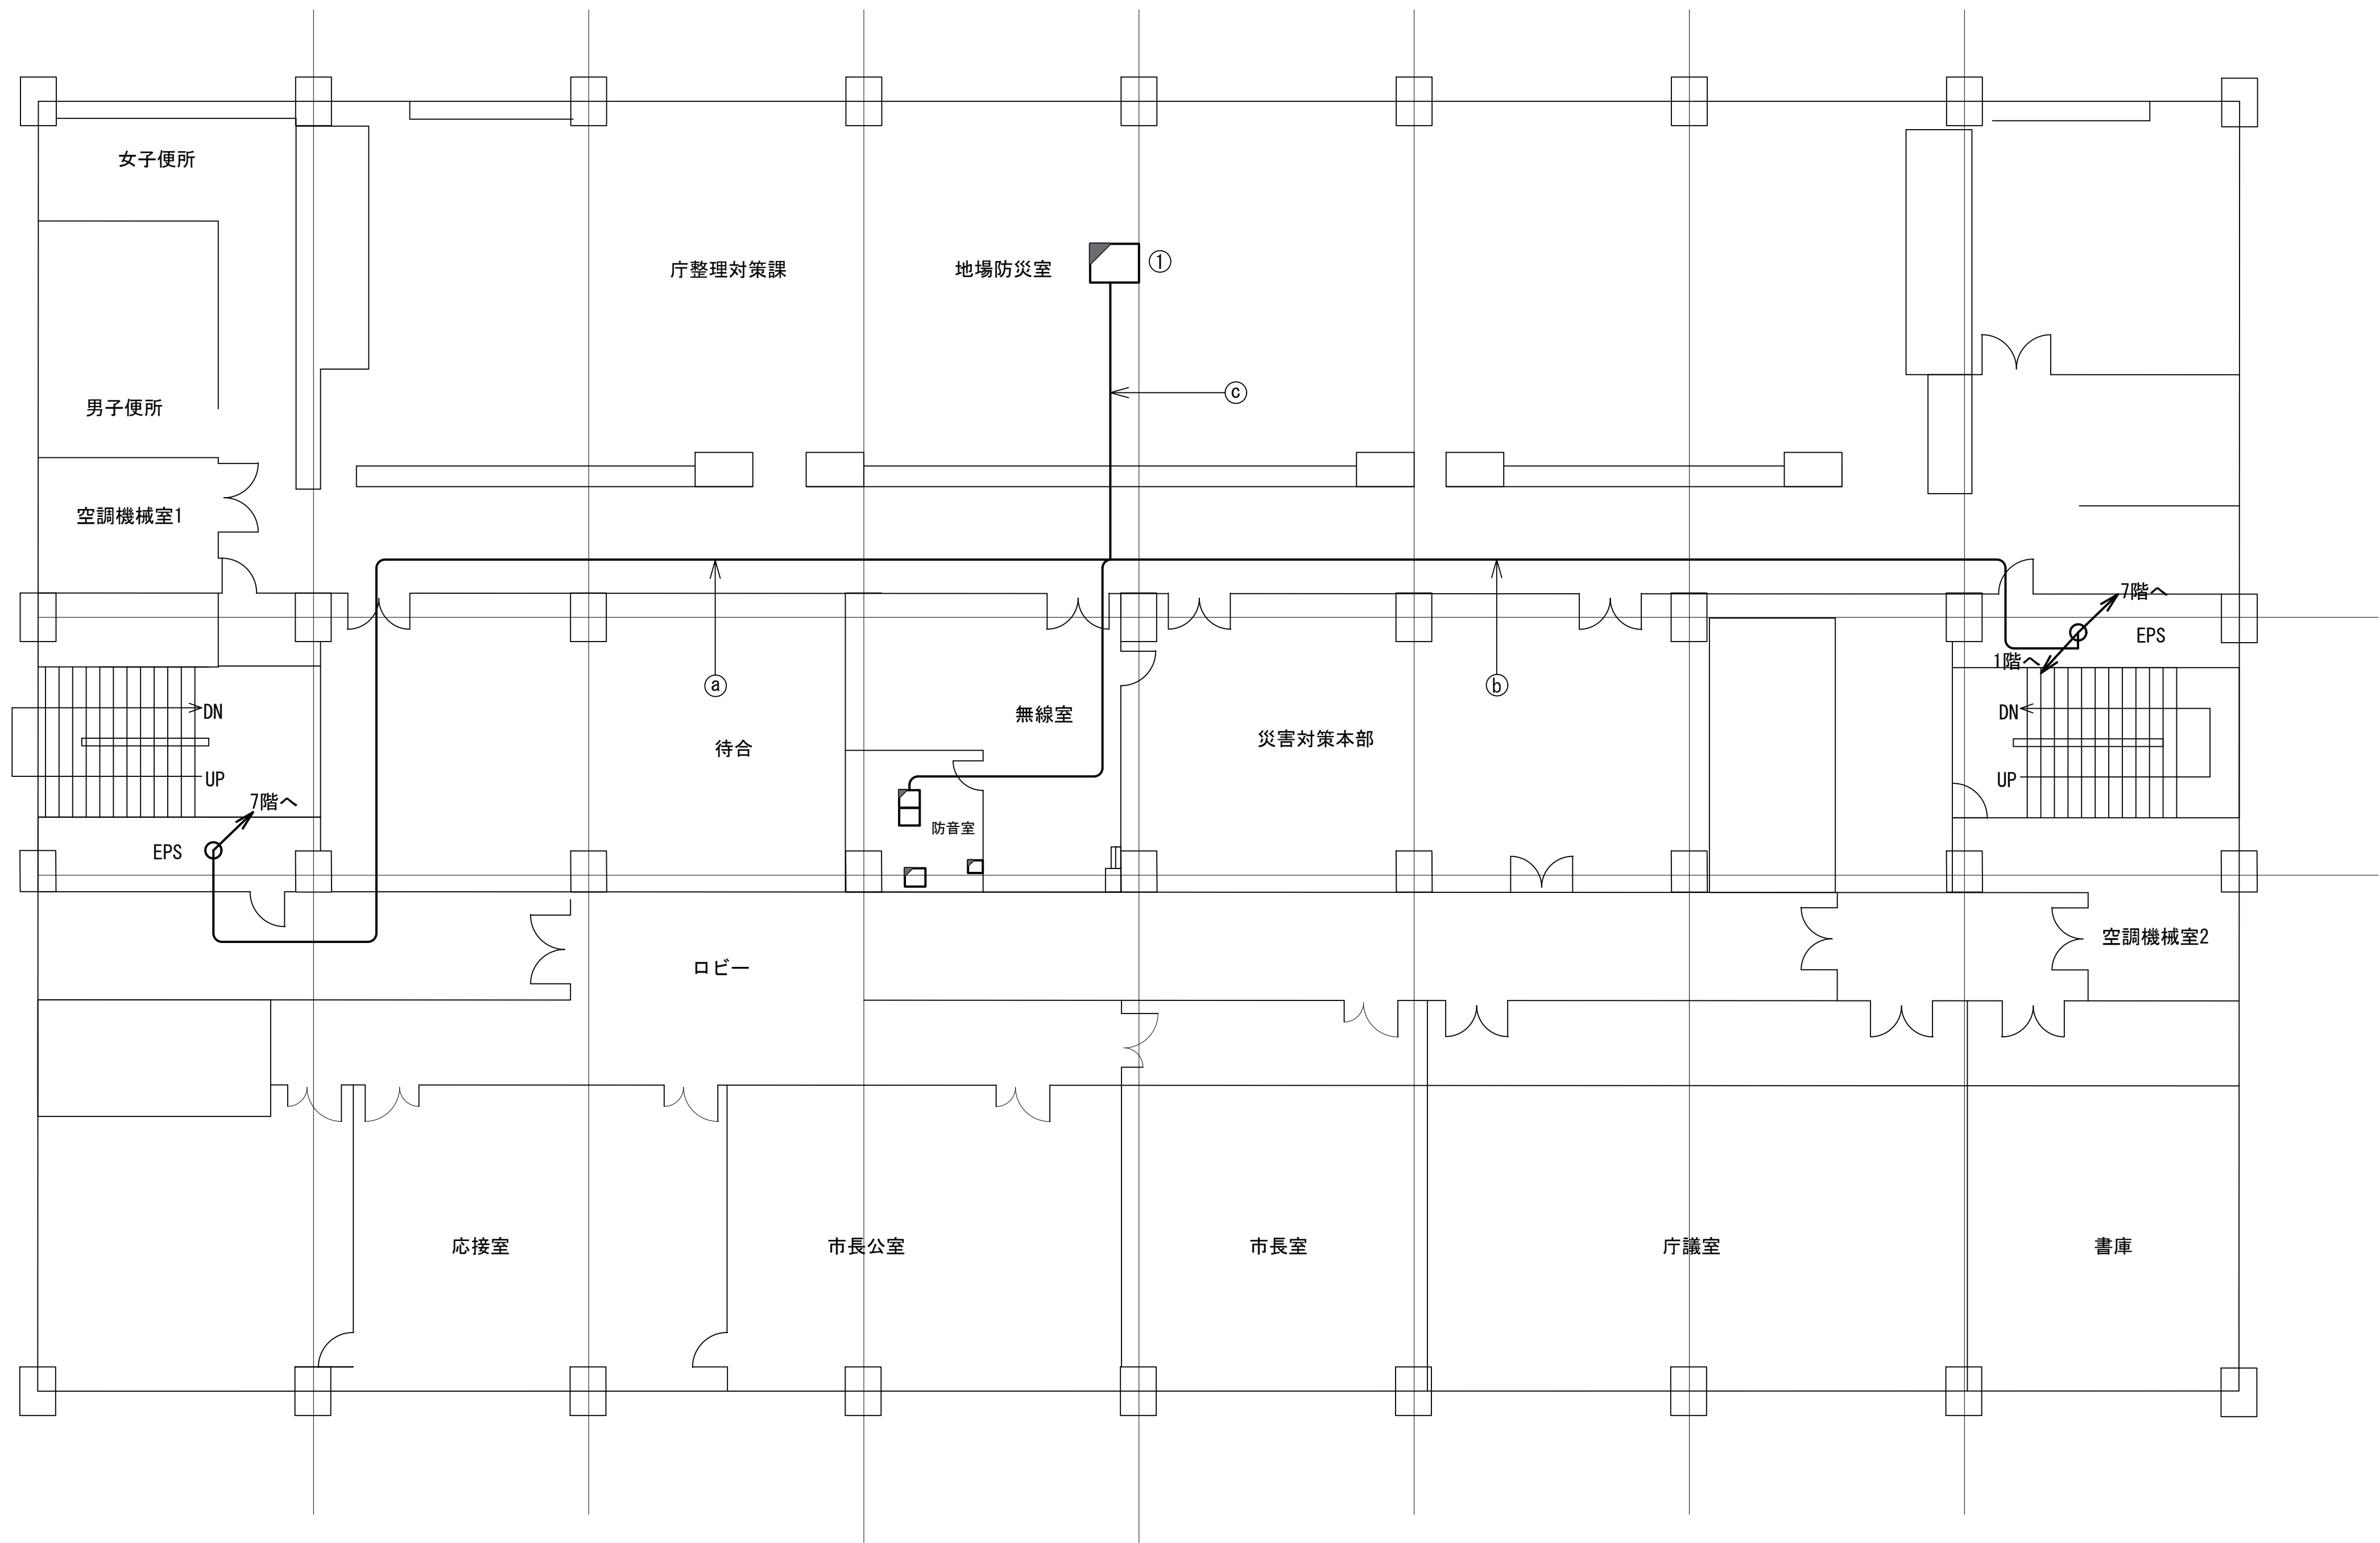


番号	名称	備考
①	EM-10D-2E	ころがし
	S-7C-FB	ころがし
②	LANケーブル×2	ころがし
	CE8-3C	ころがし
③	LANケーブル×2	ころがし

番号	名称	備考
①	回転灯・スピーカ	新設
	連絡用遠隔制御装置	新設

凡 例			
	: 新設		: 撤去
	: 既設		: 撤去
	: 更新		: 既設

志摩市役所 5階無線室 平面図 （新設）

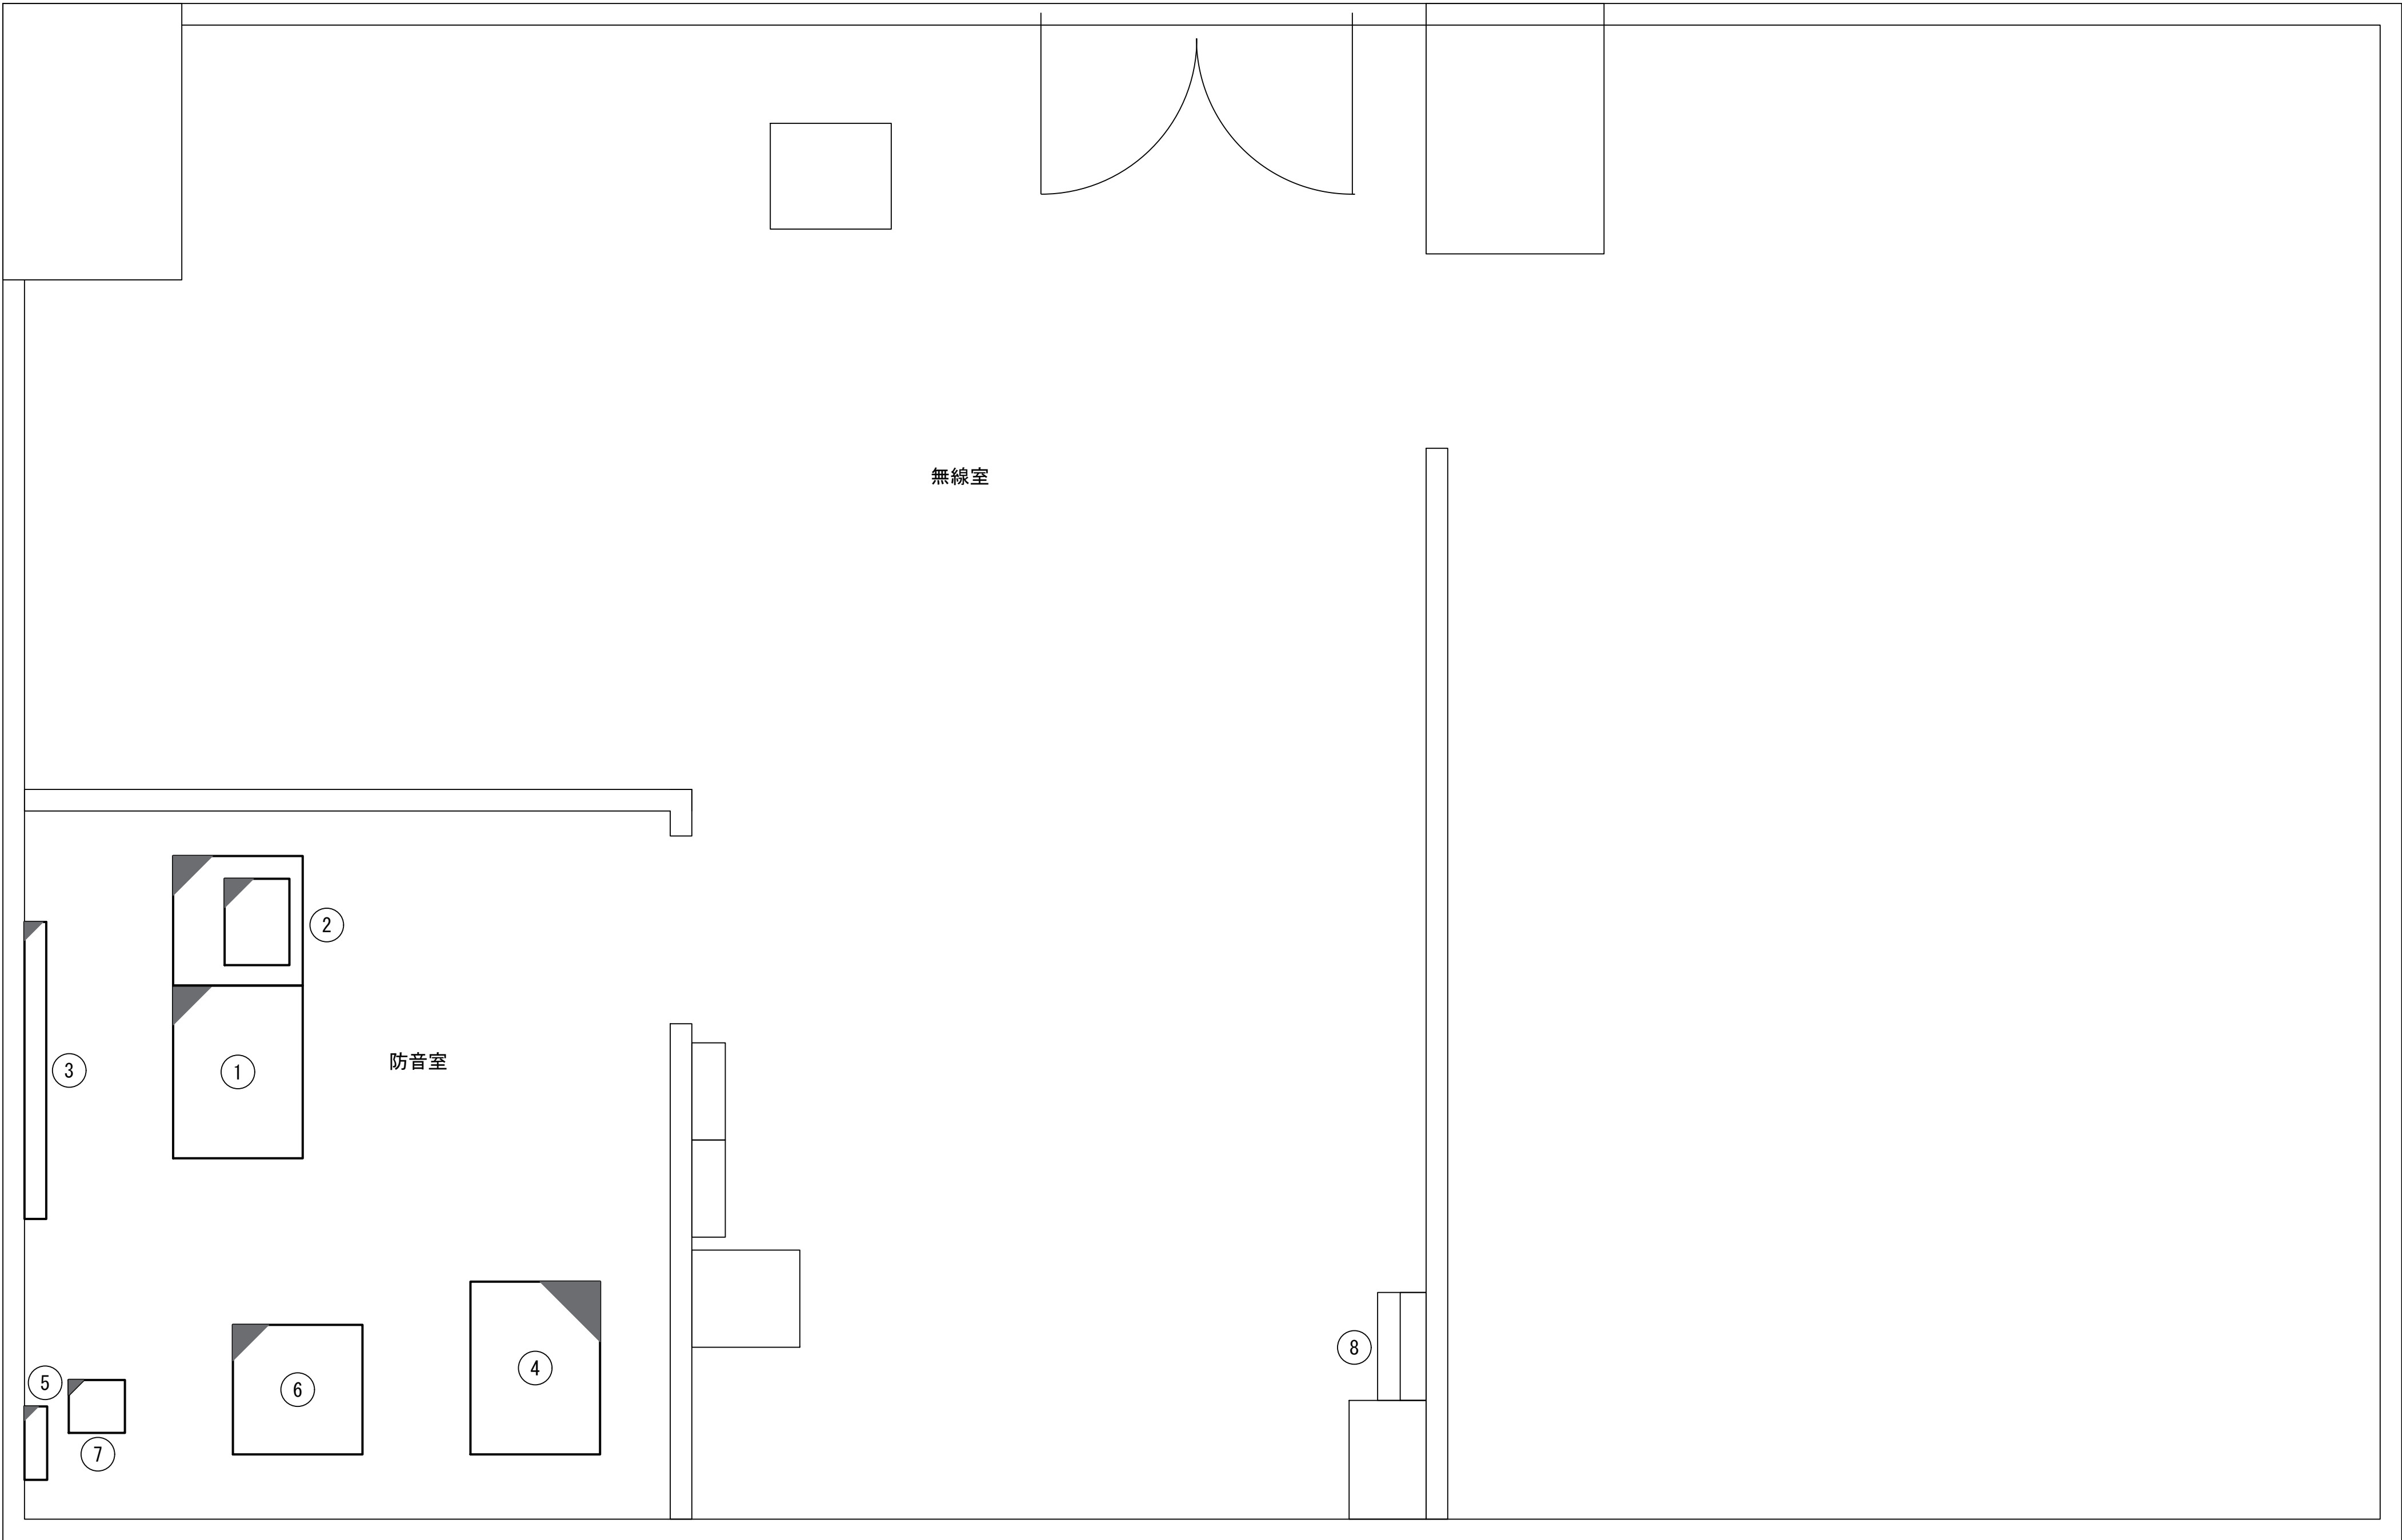

番号	名称	備考
①	操作卓	新設
②	音源卓	新設
③	プリンタ	新設
③	地図表示盤	新設
④	無停電電源装置	新設
	J-ALERT装置	新設
	防災情報自動配信装置	新設
	防災情報集約装置	新設
⑤	空中線フィルタ	新設
	同軸避雷器	新設
⑥	直流電源装置	新設
⑦	デジタル無線送受信装置	新設
⑧	直流分電盤	既設
	交流分電盤	既設
	高速回線避雷ユニット	既設

凡 例			
: 新設	: 撤去	: 新設	: 撤去
: 既設	: 更新	: 既設	


承認	設計	担当	

縮尺
1:20
設計年度

工事名称	令和8・9・10年度 志摩市防災行政無線機器更新工事
図面名称	志摩市役所 5階無線室 平面図 （新設）

No.005

志摩市役所 7階平面図 （新設）

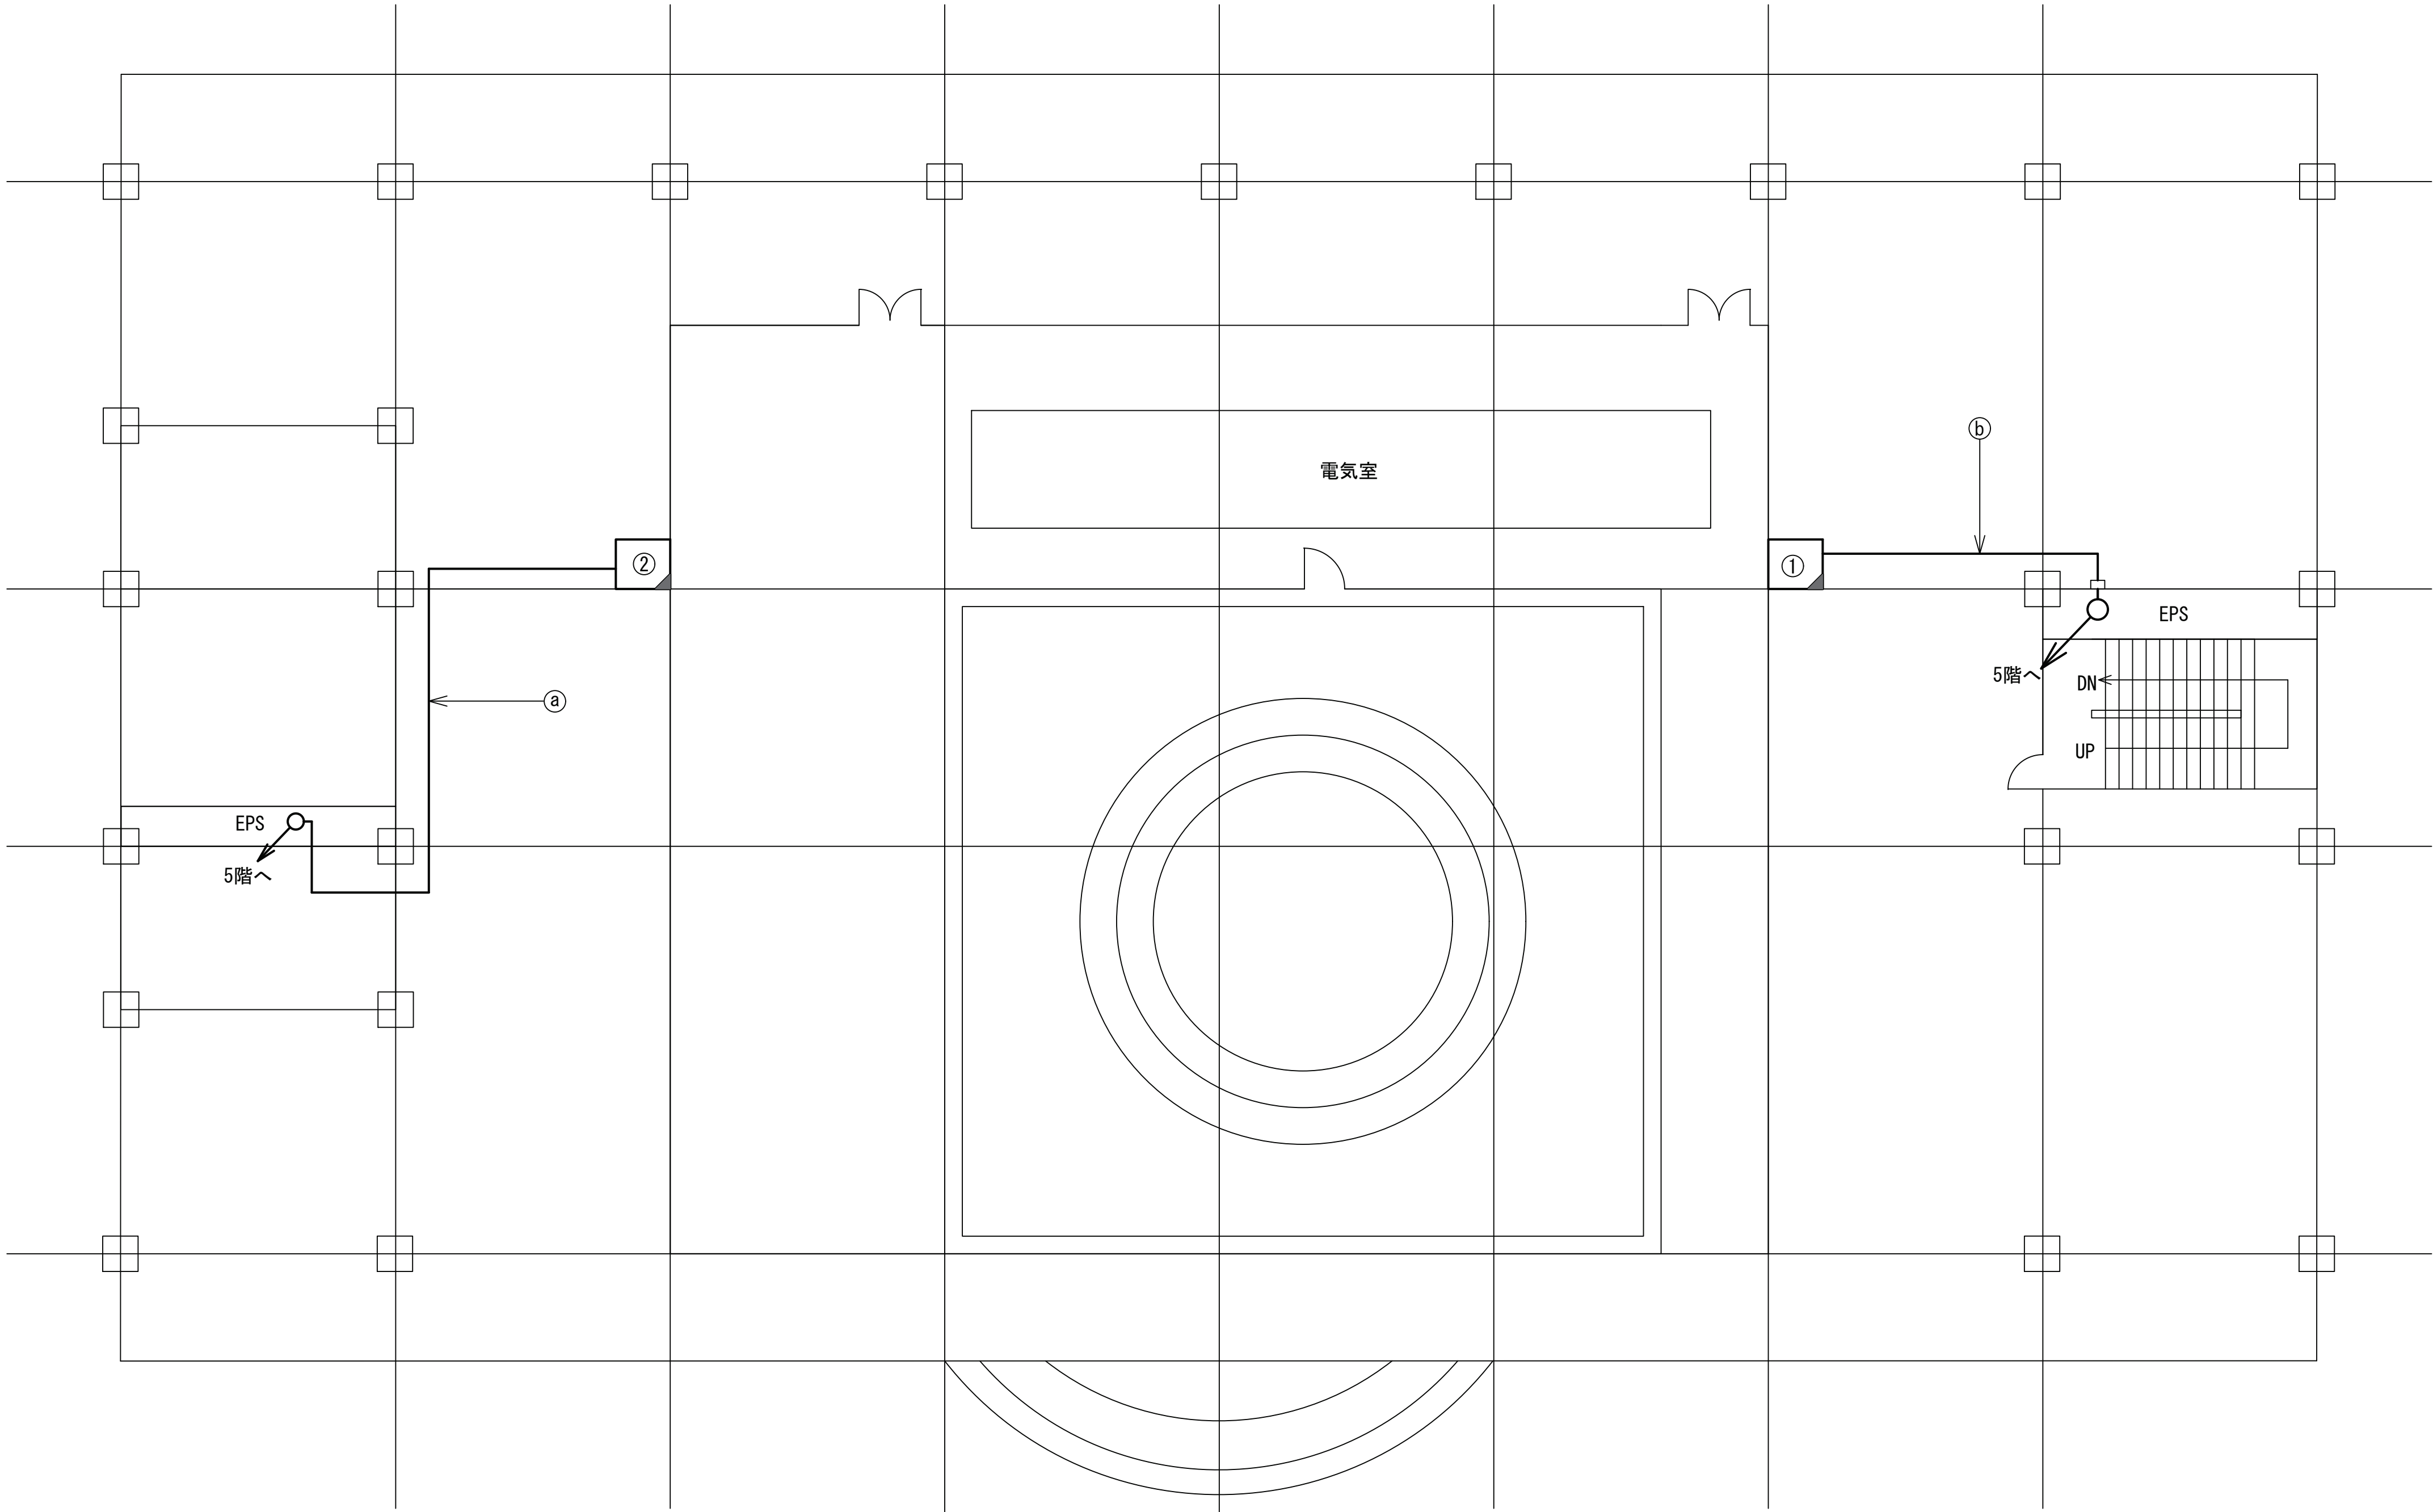

番号	名称	備考
①	J-ALERT用パラボラアンテナ	新設
	移動系150MHz カージオイド型アンテナ	既設
②	空中線×2	新設

番号	名称	備考
④	EM-10D-2E	管内
⑤	S-7C-FB	管内

凡 例			
	: 新設		: 新設
	: 既設		: 新設
	: 更新		: 既設

承認	設計	担当	


縮尺
1:100
設計年度

工事名称 令和8・9・10年度 志摩市防災行政無線機器更新工事

図面名称 志摩市役所 7階平面図 （新設）

No.006

志摩市役所 南立面図図 （新設）

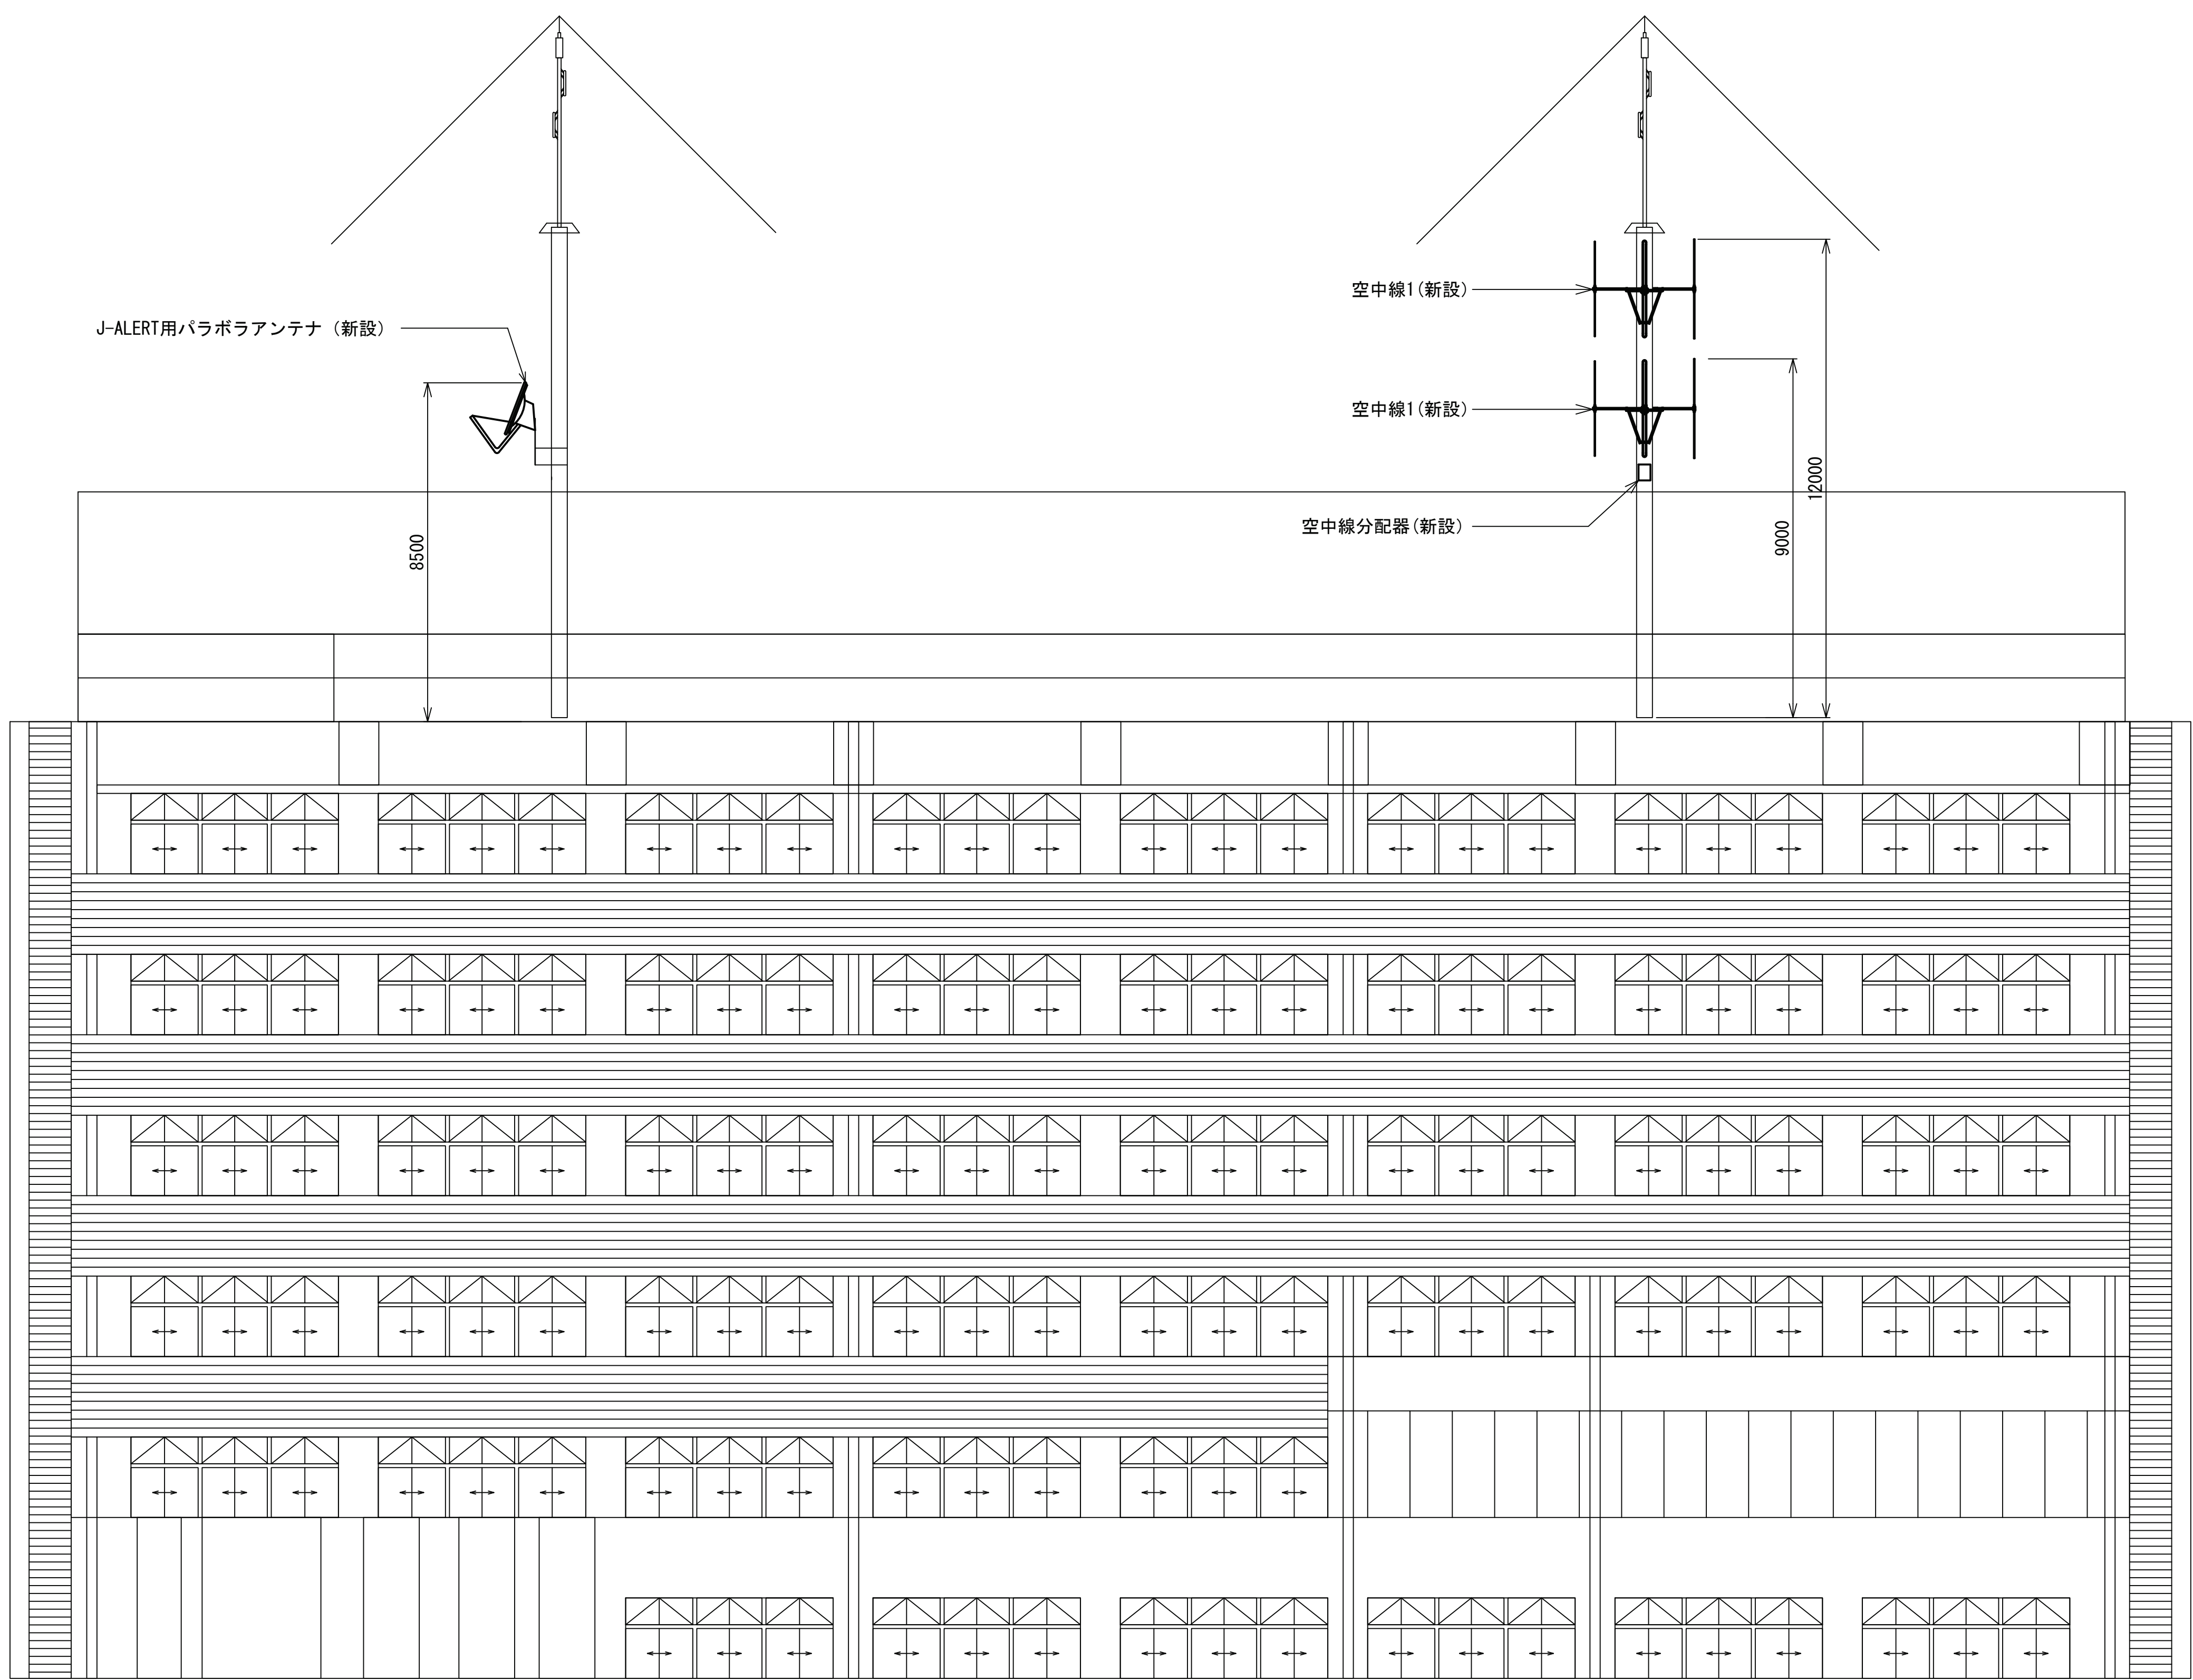

凡 例			
: 新設	: 撤去	: 新設	: 撤去
: 既設	: 更新	: 既設	


承認	設計	担当	

縮尺
1:100
設計年度

工事名称 令和8・9・10年度 志摩市防災行政無線機器更新工事
図面名称 志摩市役所 南立面図図 （新設）

No.007

志摩市役所 配線系統図（新設）

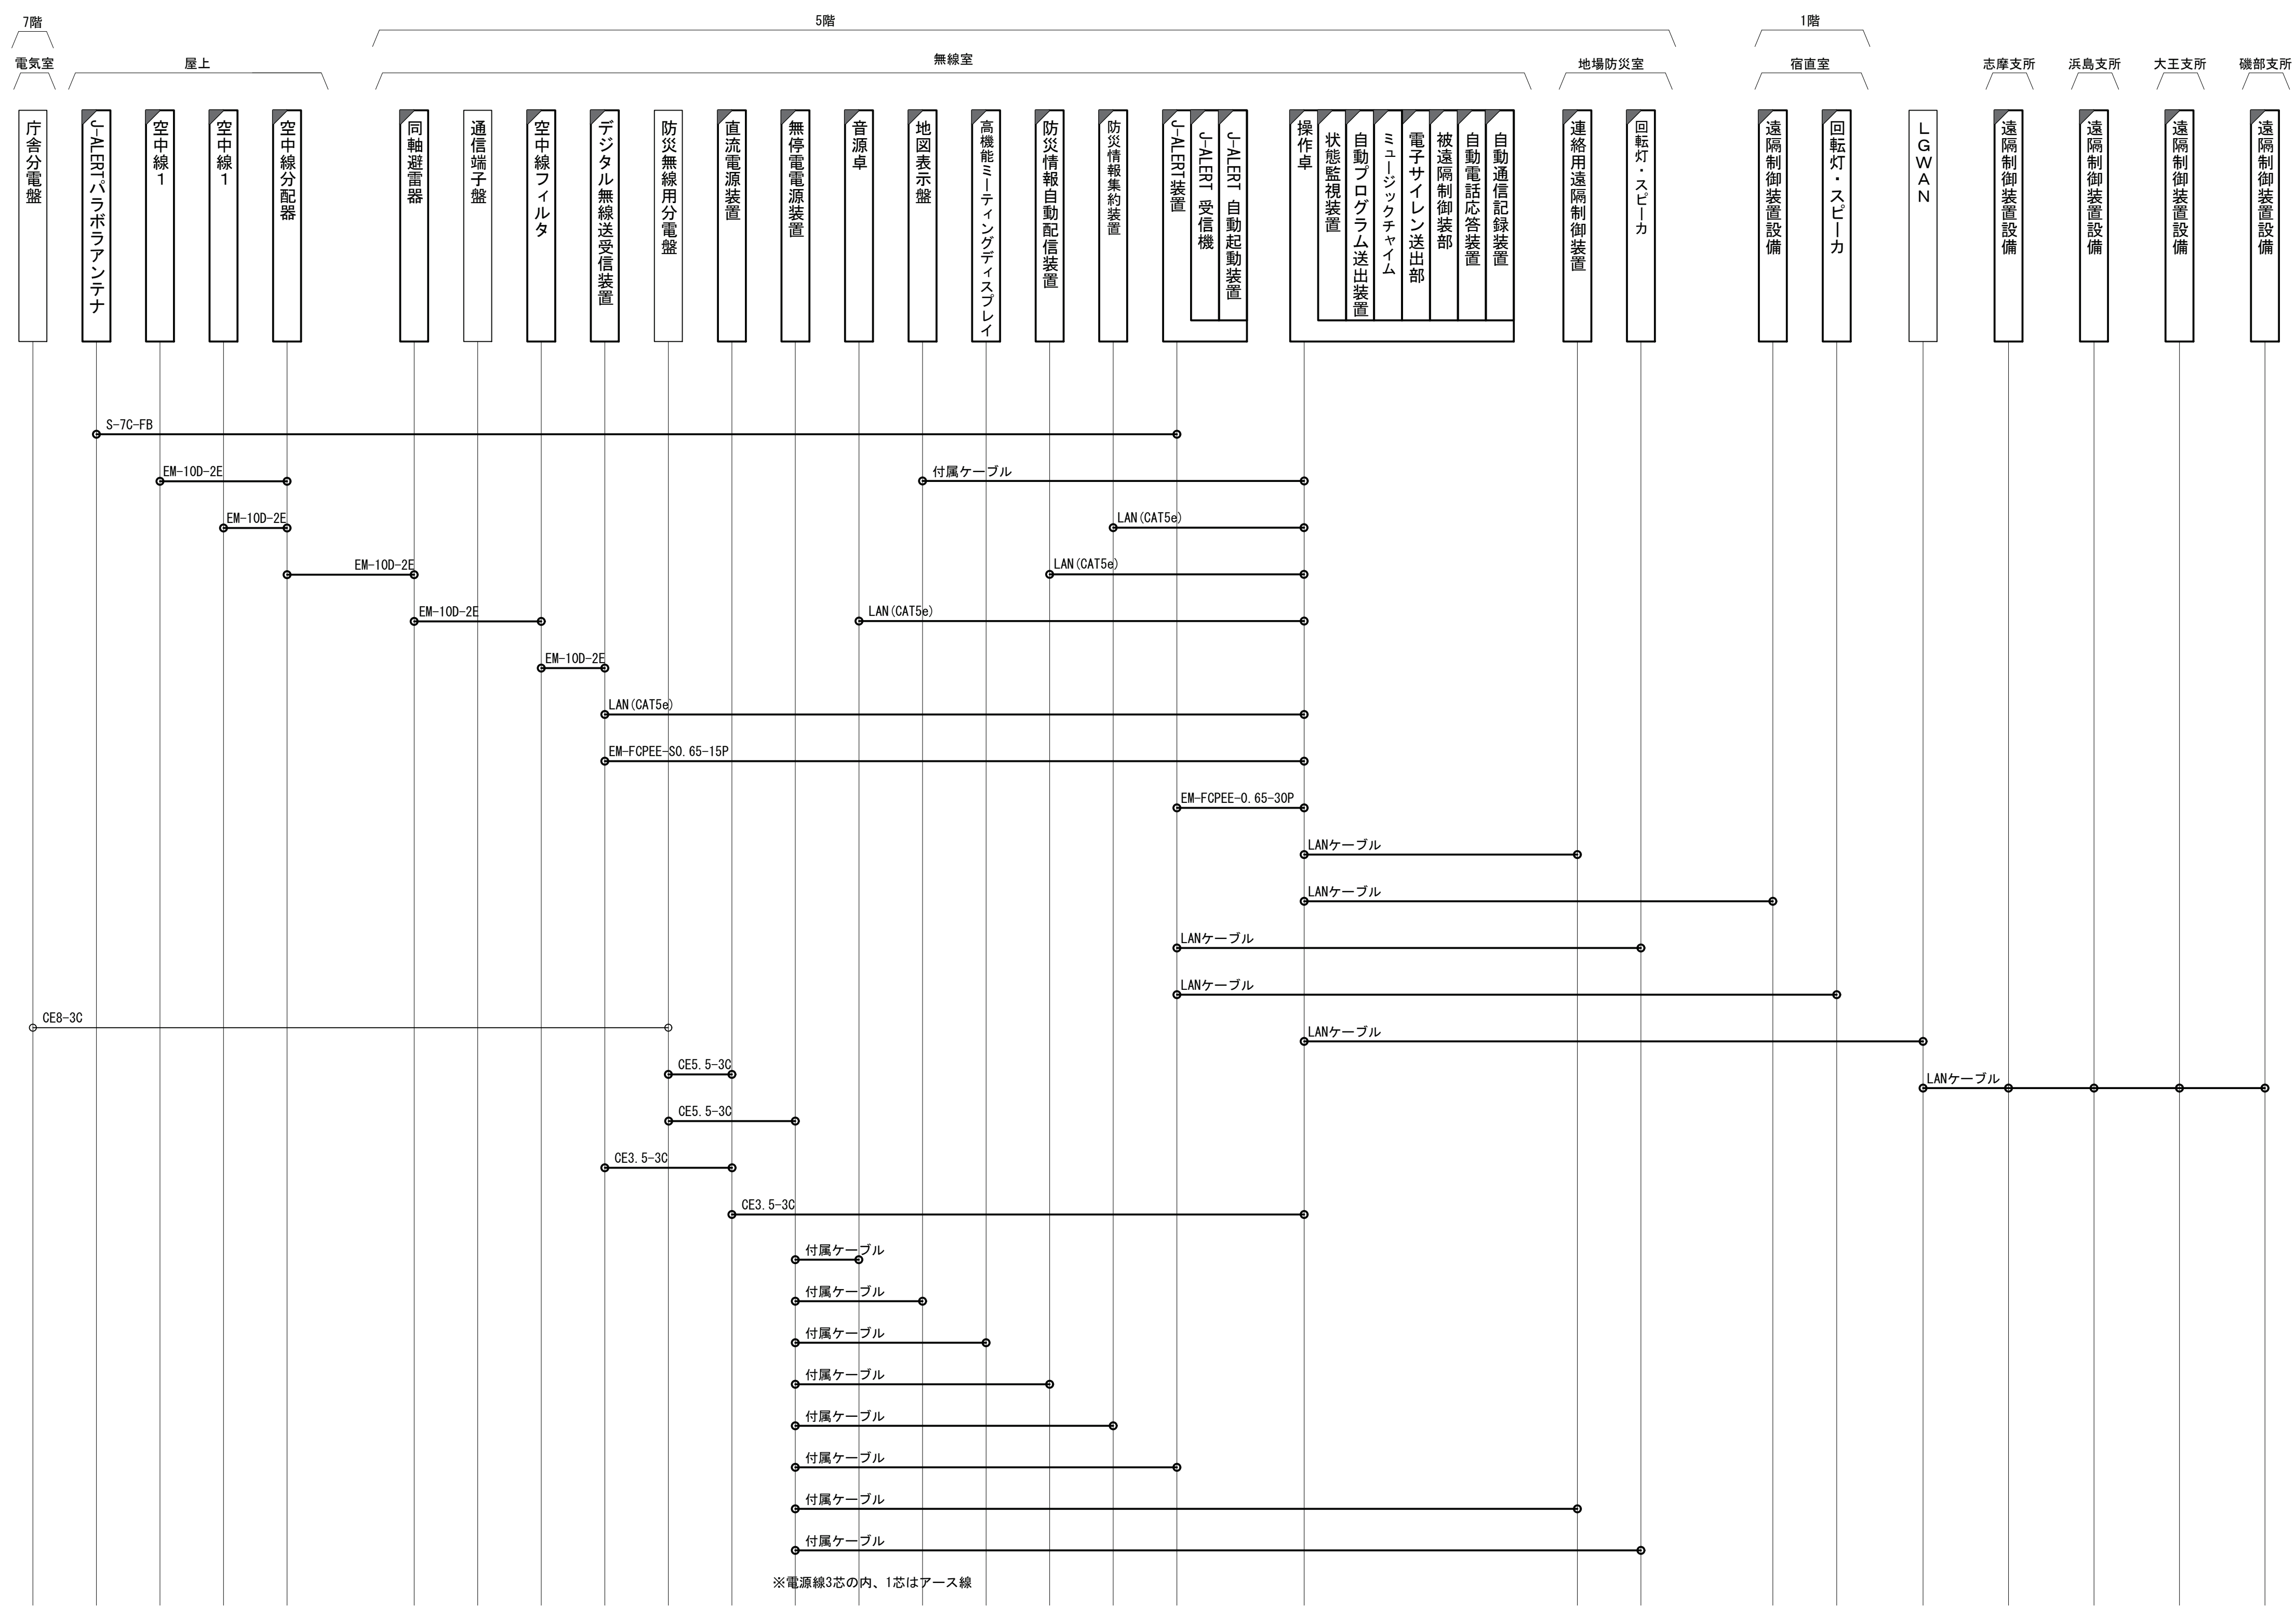

凡 例

新設

撤去


既設

更新

新設

撤去

既設

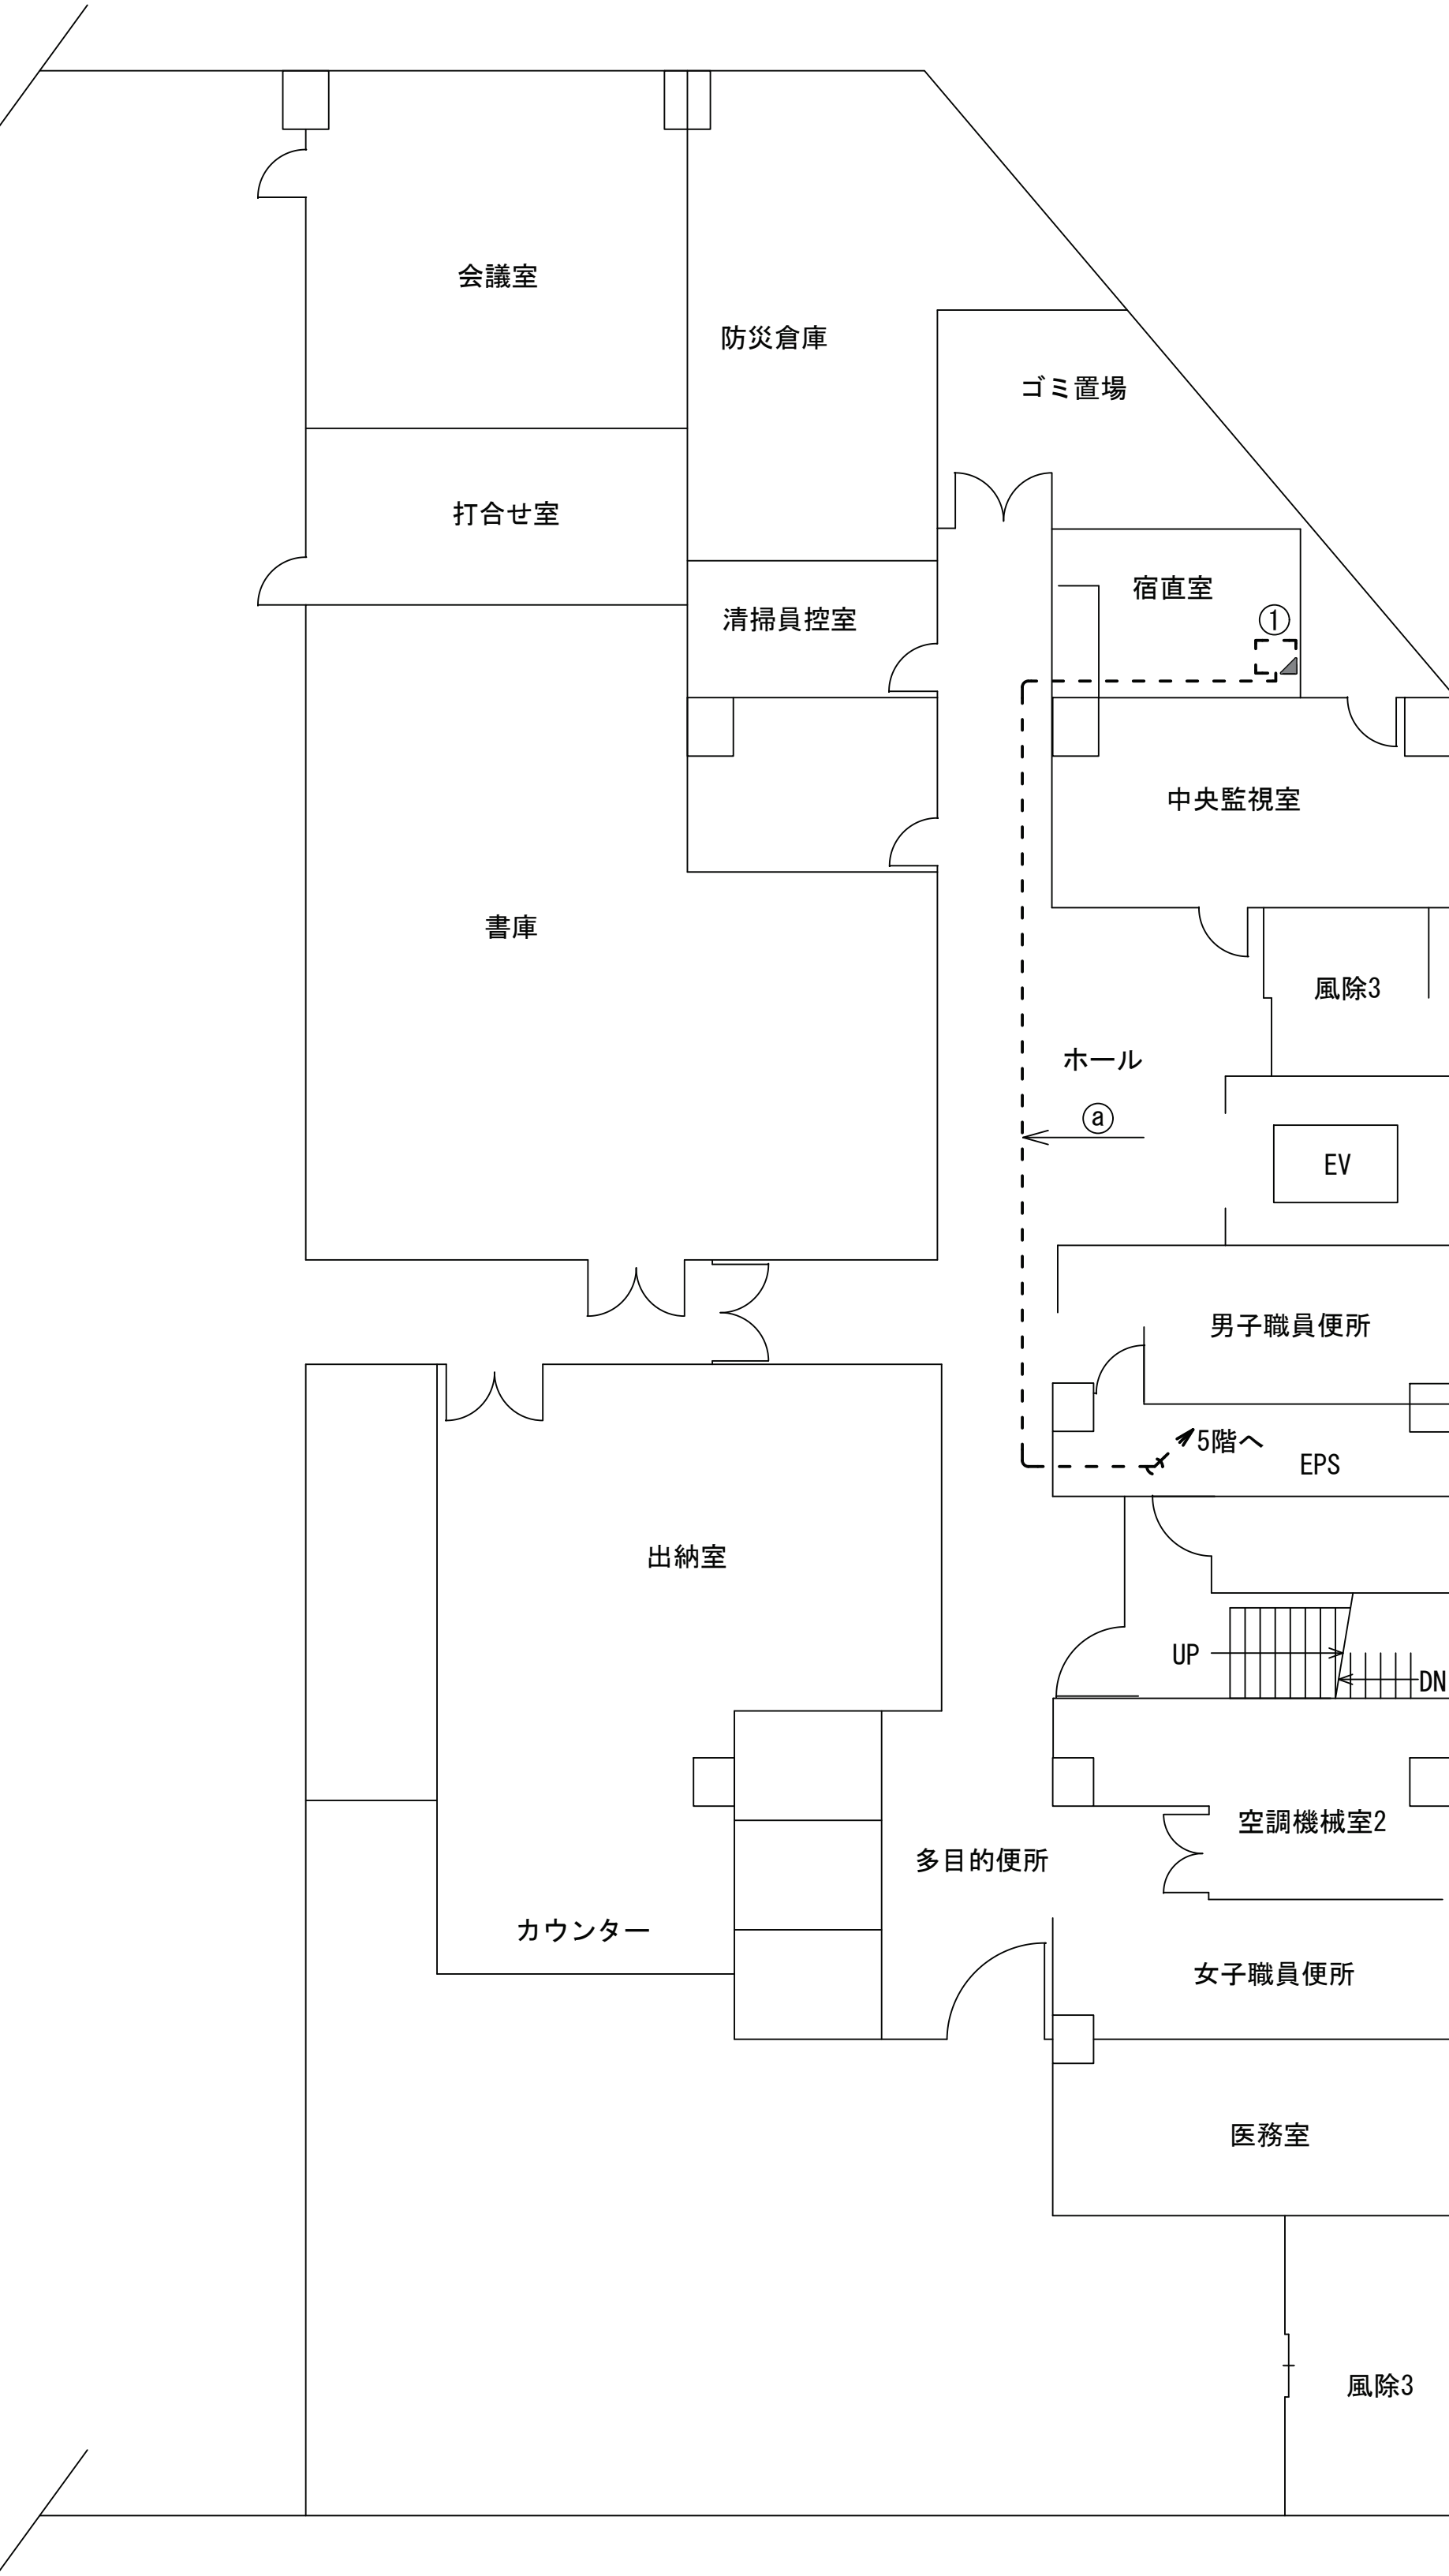


番号	名称	備考
①	回転灯	撤去
	スピーカー	撤去
	B型遠隔制御装置	撤去

番号	名称	備考
①	LANケーブル	ころがし
	ICT-0.65-2P	ころがし

凡 例

	新設		撤去	——	新設	- - -	撤去
	既設		更新	——	既設		

志摩市役所 5階平面図（撤去）

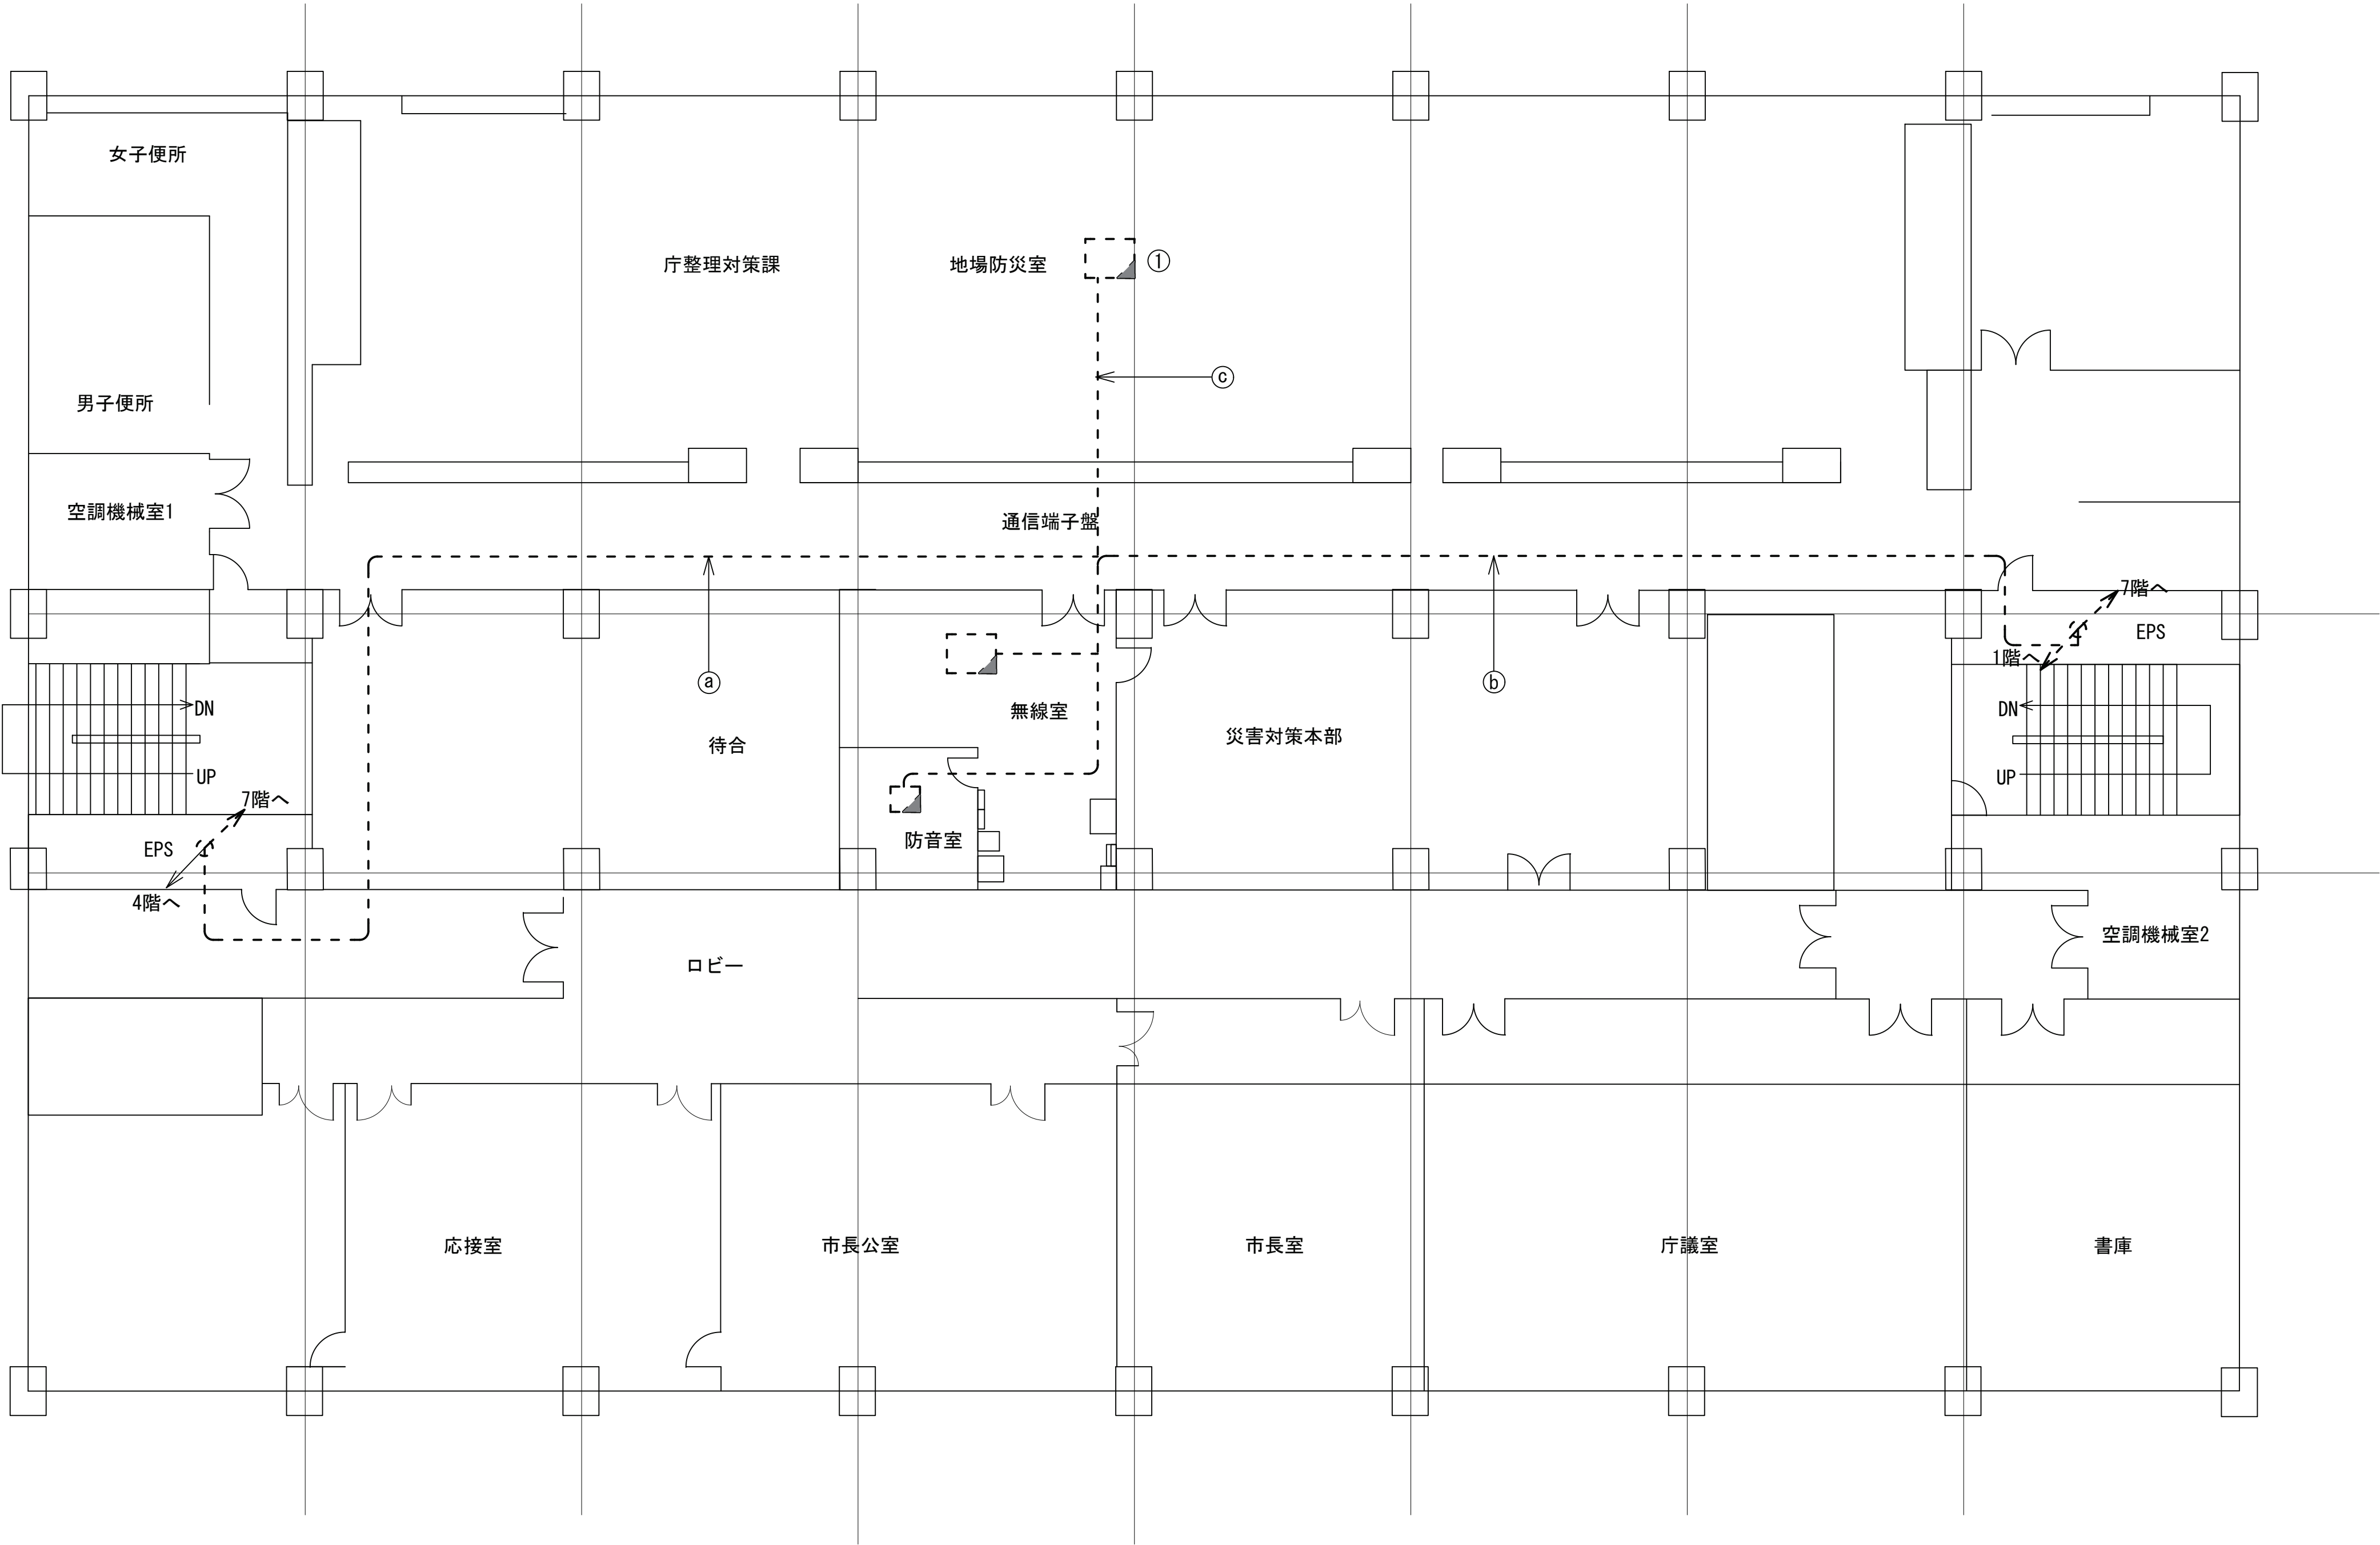

番号	名称	備考
①	回転灯	撤去
	B型遠隔制御装置	撤去
	通話用遠隔制御装置	撤去

番号	名称	備考
④	10D-2V×2	ころがし
	CPEV-0.65×20	ころがし
⑤	5C-2V×2	ころがし
	7C-2V	ころがし
	ICT 0.65-2P	ころがし
	LANケーブル	ころがし
	ICT 0.65-2P×2	ころがし
⑥	ICT 0.65-2P×2	ころがし
	LANケーブル	ころがし


凡 例			
	: 新設		: 撤去
	: 既設		: 更新
	: 新設		: 撤去

承認	設計	担当		縮尺
				1:100
				設計年度

工事名称 令和8・9・10年度 志摩市防災行政無線機器更新工事

図面名称 志摩市役所 5階平面図（撤去）

志摩市役所 5階無線室 平面図 （撤去）

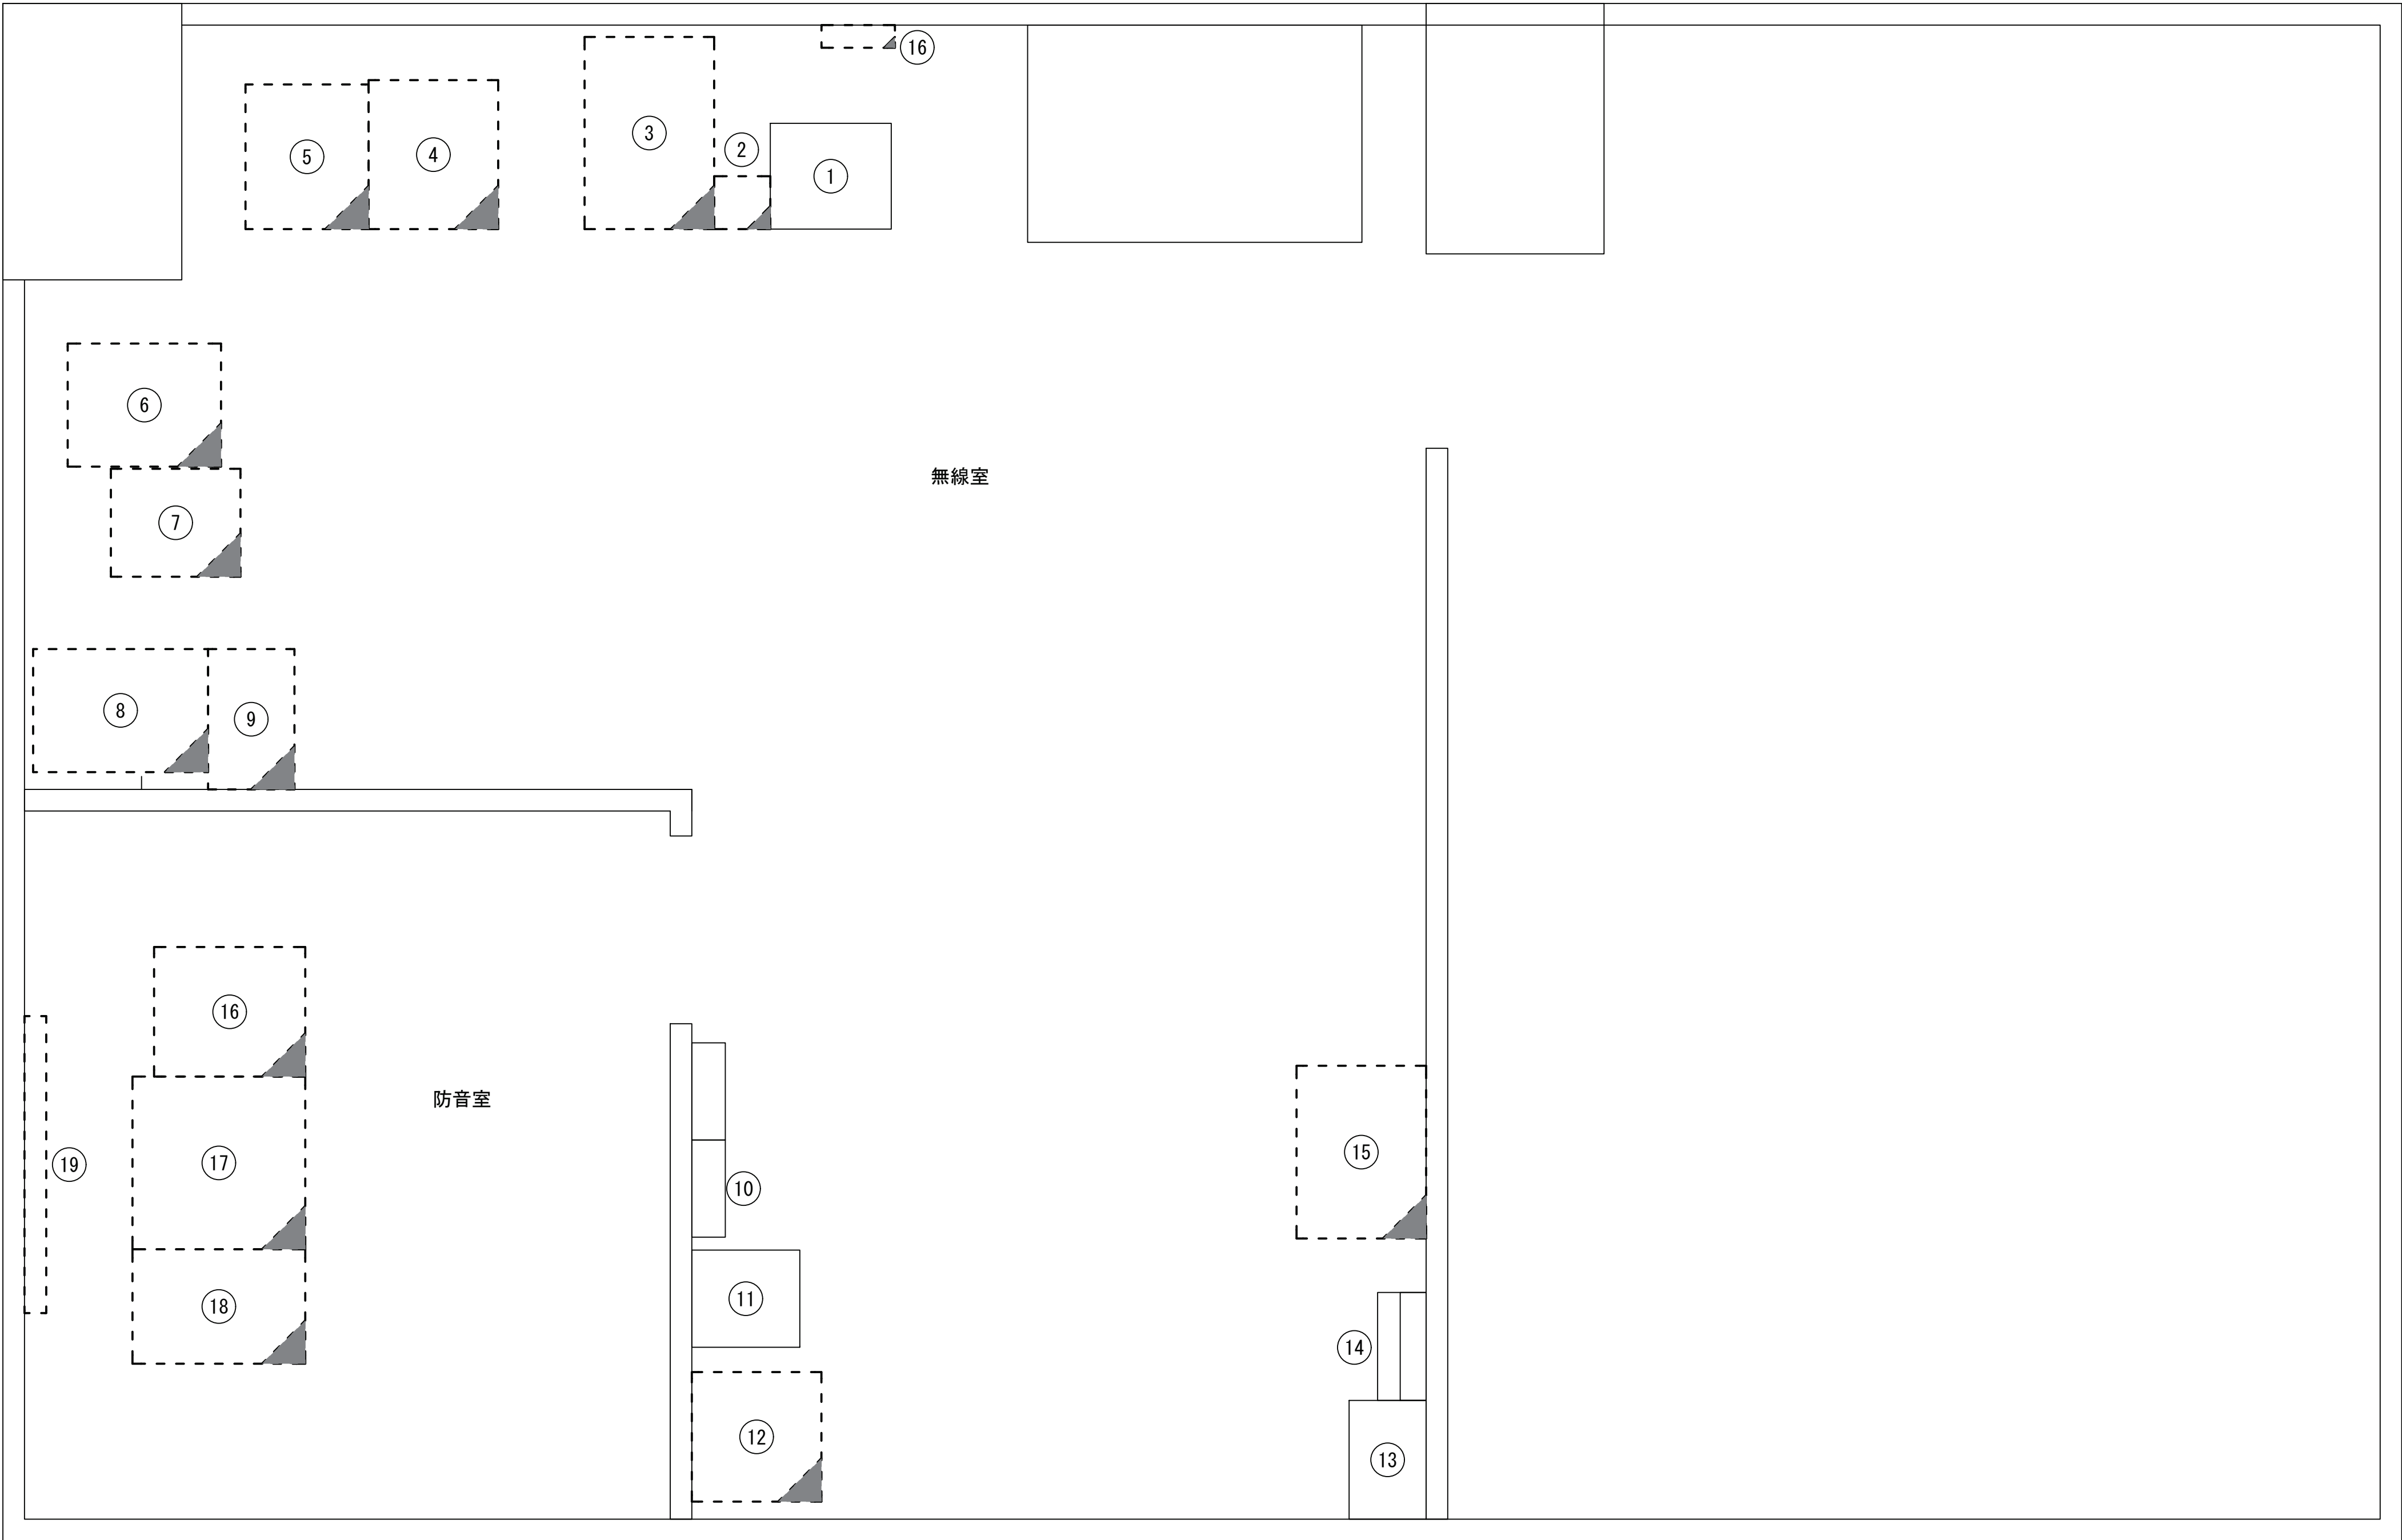

番号	名称	備考
①	移動系無線装置	既設
②	基地局無線機	撤去
③	自動情報配信装置	撤去
④	J-ALERT接続装置	撤去
⑤	MICOS端末装置	撤去
⑥	衛星端末局装置	撤去
⑦	固定端末局装置	撤去
⑧	一斉受令プリンター	撤去
⑨	一斉受令端末	撤去
⑩	防災無線端子盤	既設
⑪	移動系直流電源装置	既設
⑫	固定系直流電源装置	撤去
⑬	既設分電盤	既設
⑭	直流分電盤	既設
	交流分電盤	既設
	高速回線避雷ユニット	既設
⑮	信号変換装置	撤去
⑯	UPS	撤去
⑰	同報卓	撤去
⑱	自動通信記録装置	撤去
⑲	地図表示盤	撤去
⑳	空中線フィルタ	撤去


凡 例			
	: 新設		: 撤去
	: 新設		: 撤去
	: 既設		: 更新
	: 既設		: 既設

承認	設計	担当	

縮尺
1:20
設計年度

工事名称 令和8・9・10年度 志摩市防災行政無線機器更新工事
図面名称 志摩市役所 5階無線室 平面図 （撤去）

志摩市役所 7階平面図 （撤去）

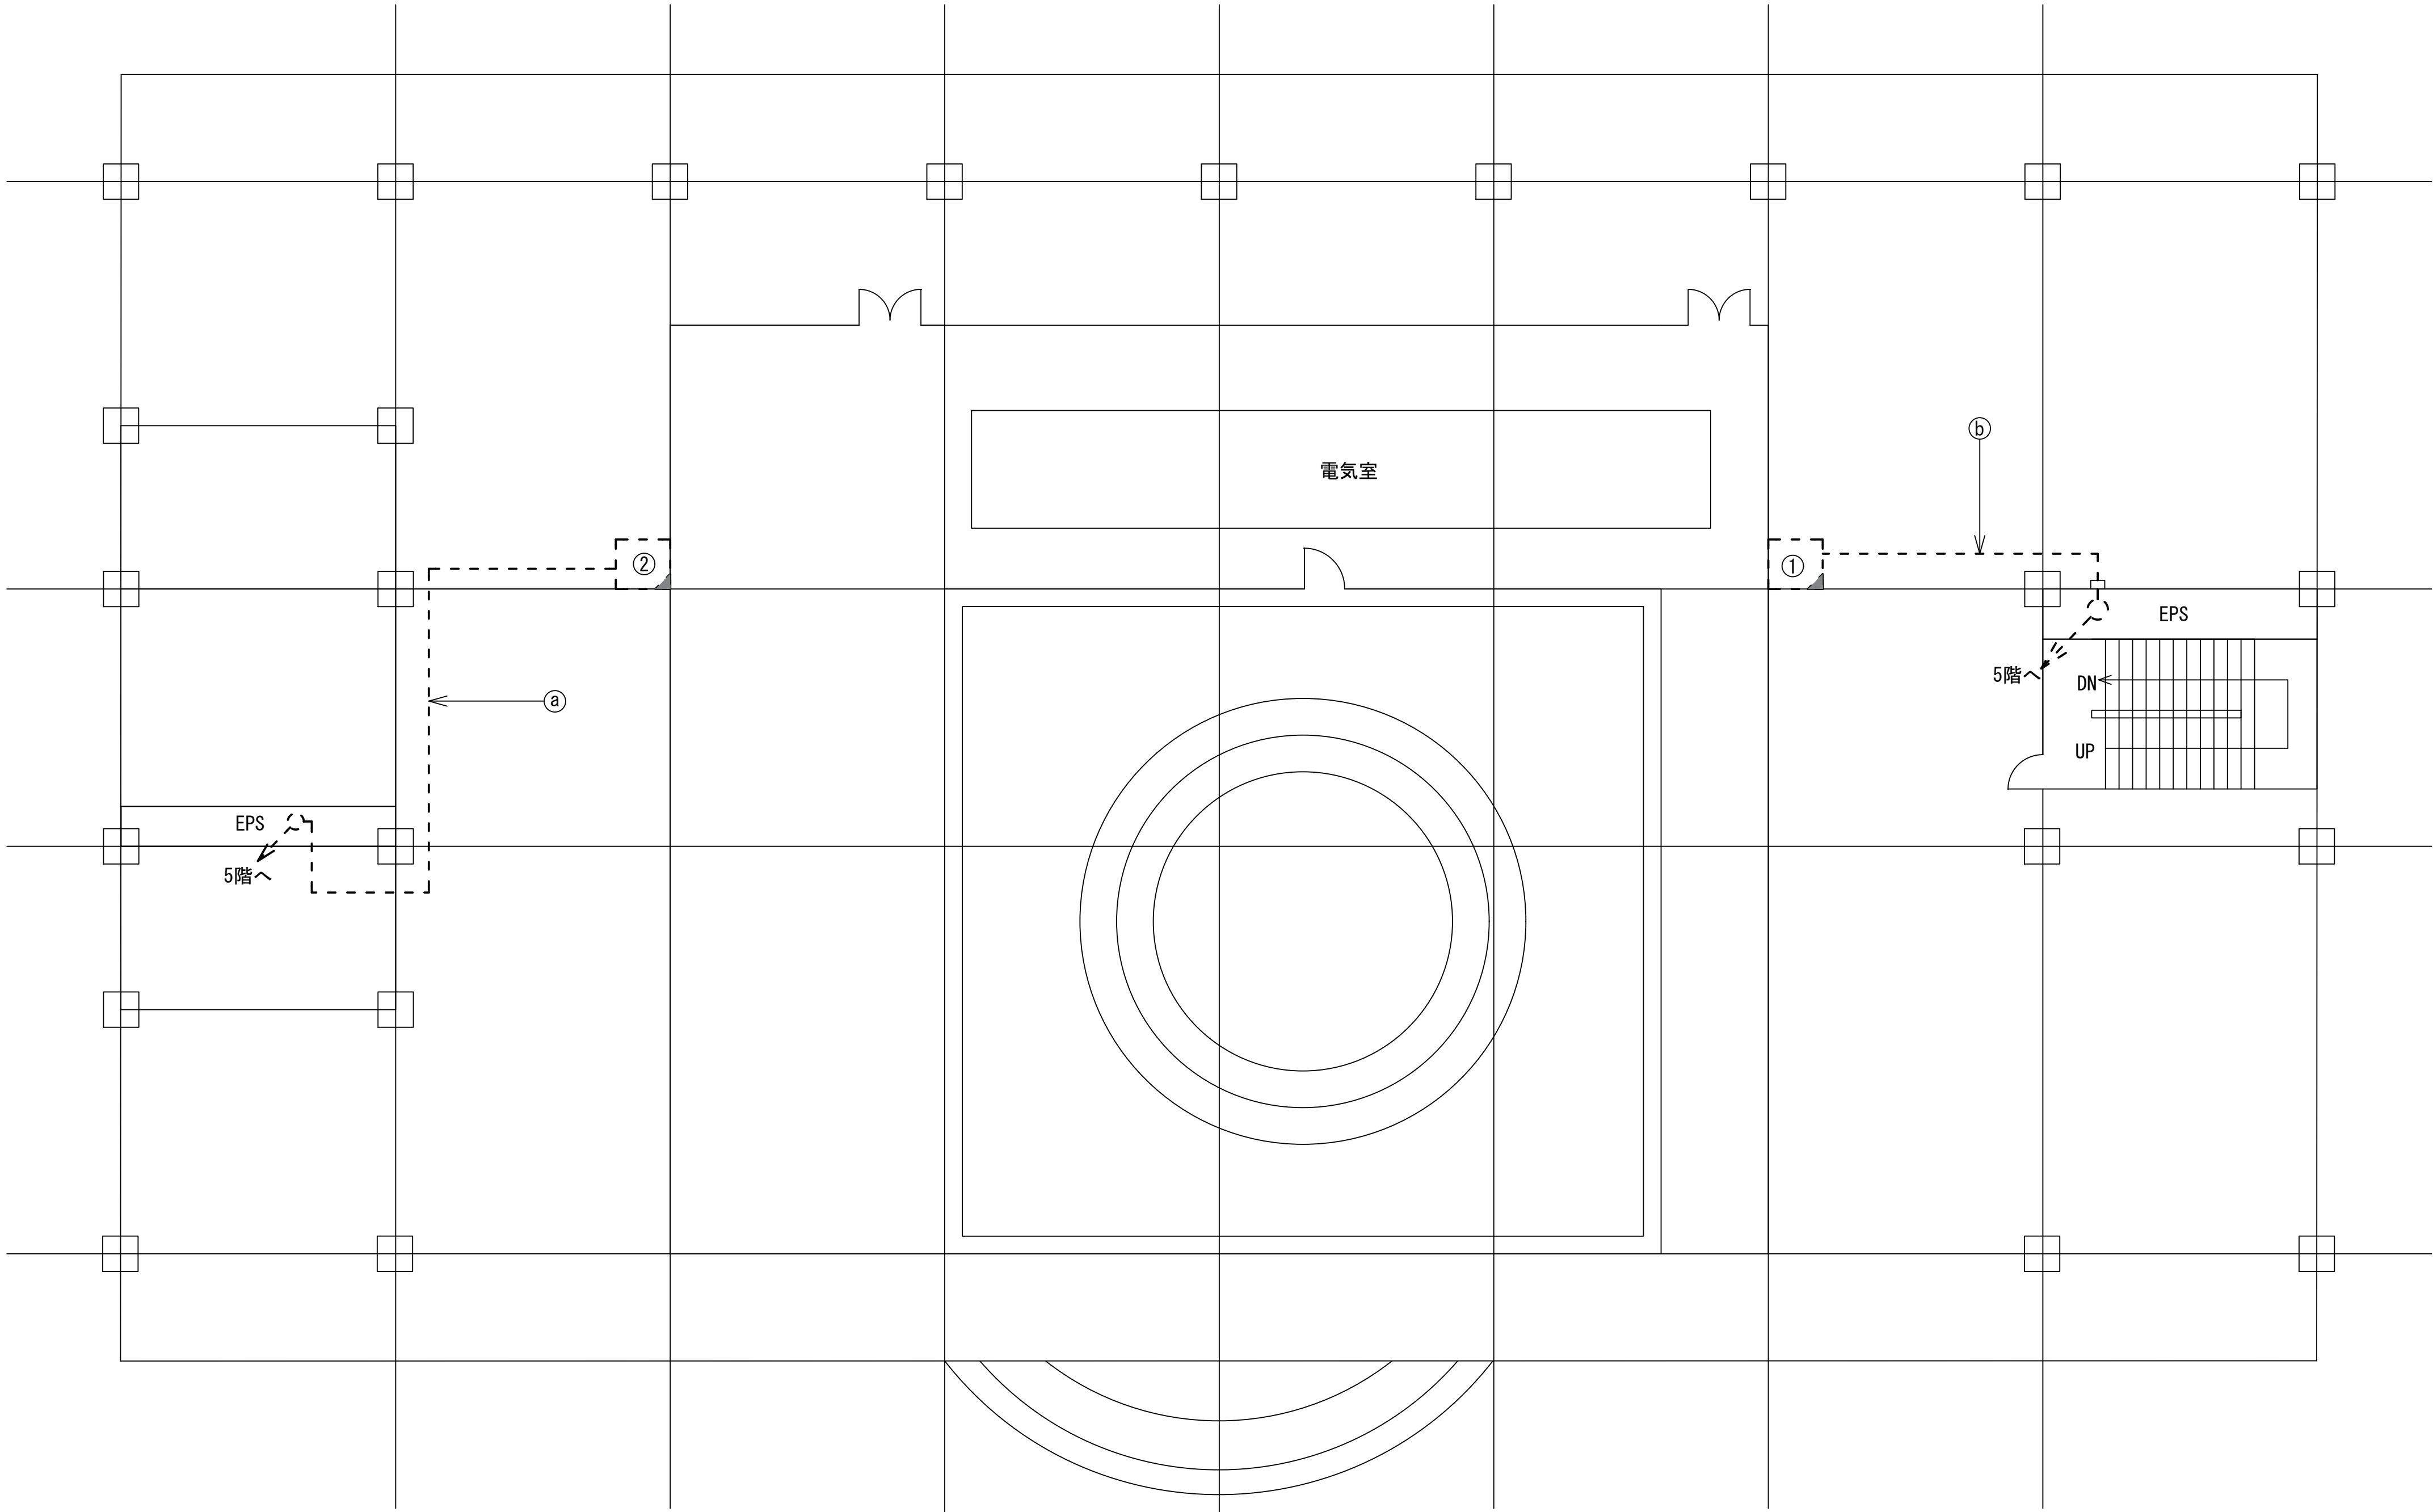


番号	名称	備考
①	J-ALERT用パラボラアンテナ	撤去
	AMアンテナ	撤去
	FMアンテナ	撤去
	移動系150MHz カーゴイド型アンテナ	既設
②	5素子アンテナ×2	撤去

番号	名称	備考
①	100-2V	管内
②	50-2V×2	管内
	70-2V	管内

凡 例			
	: 新設		: 撤去
	: 既設		: 更新
	: 新設		: 既設


志摩市役所 南立面図(撤去)

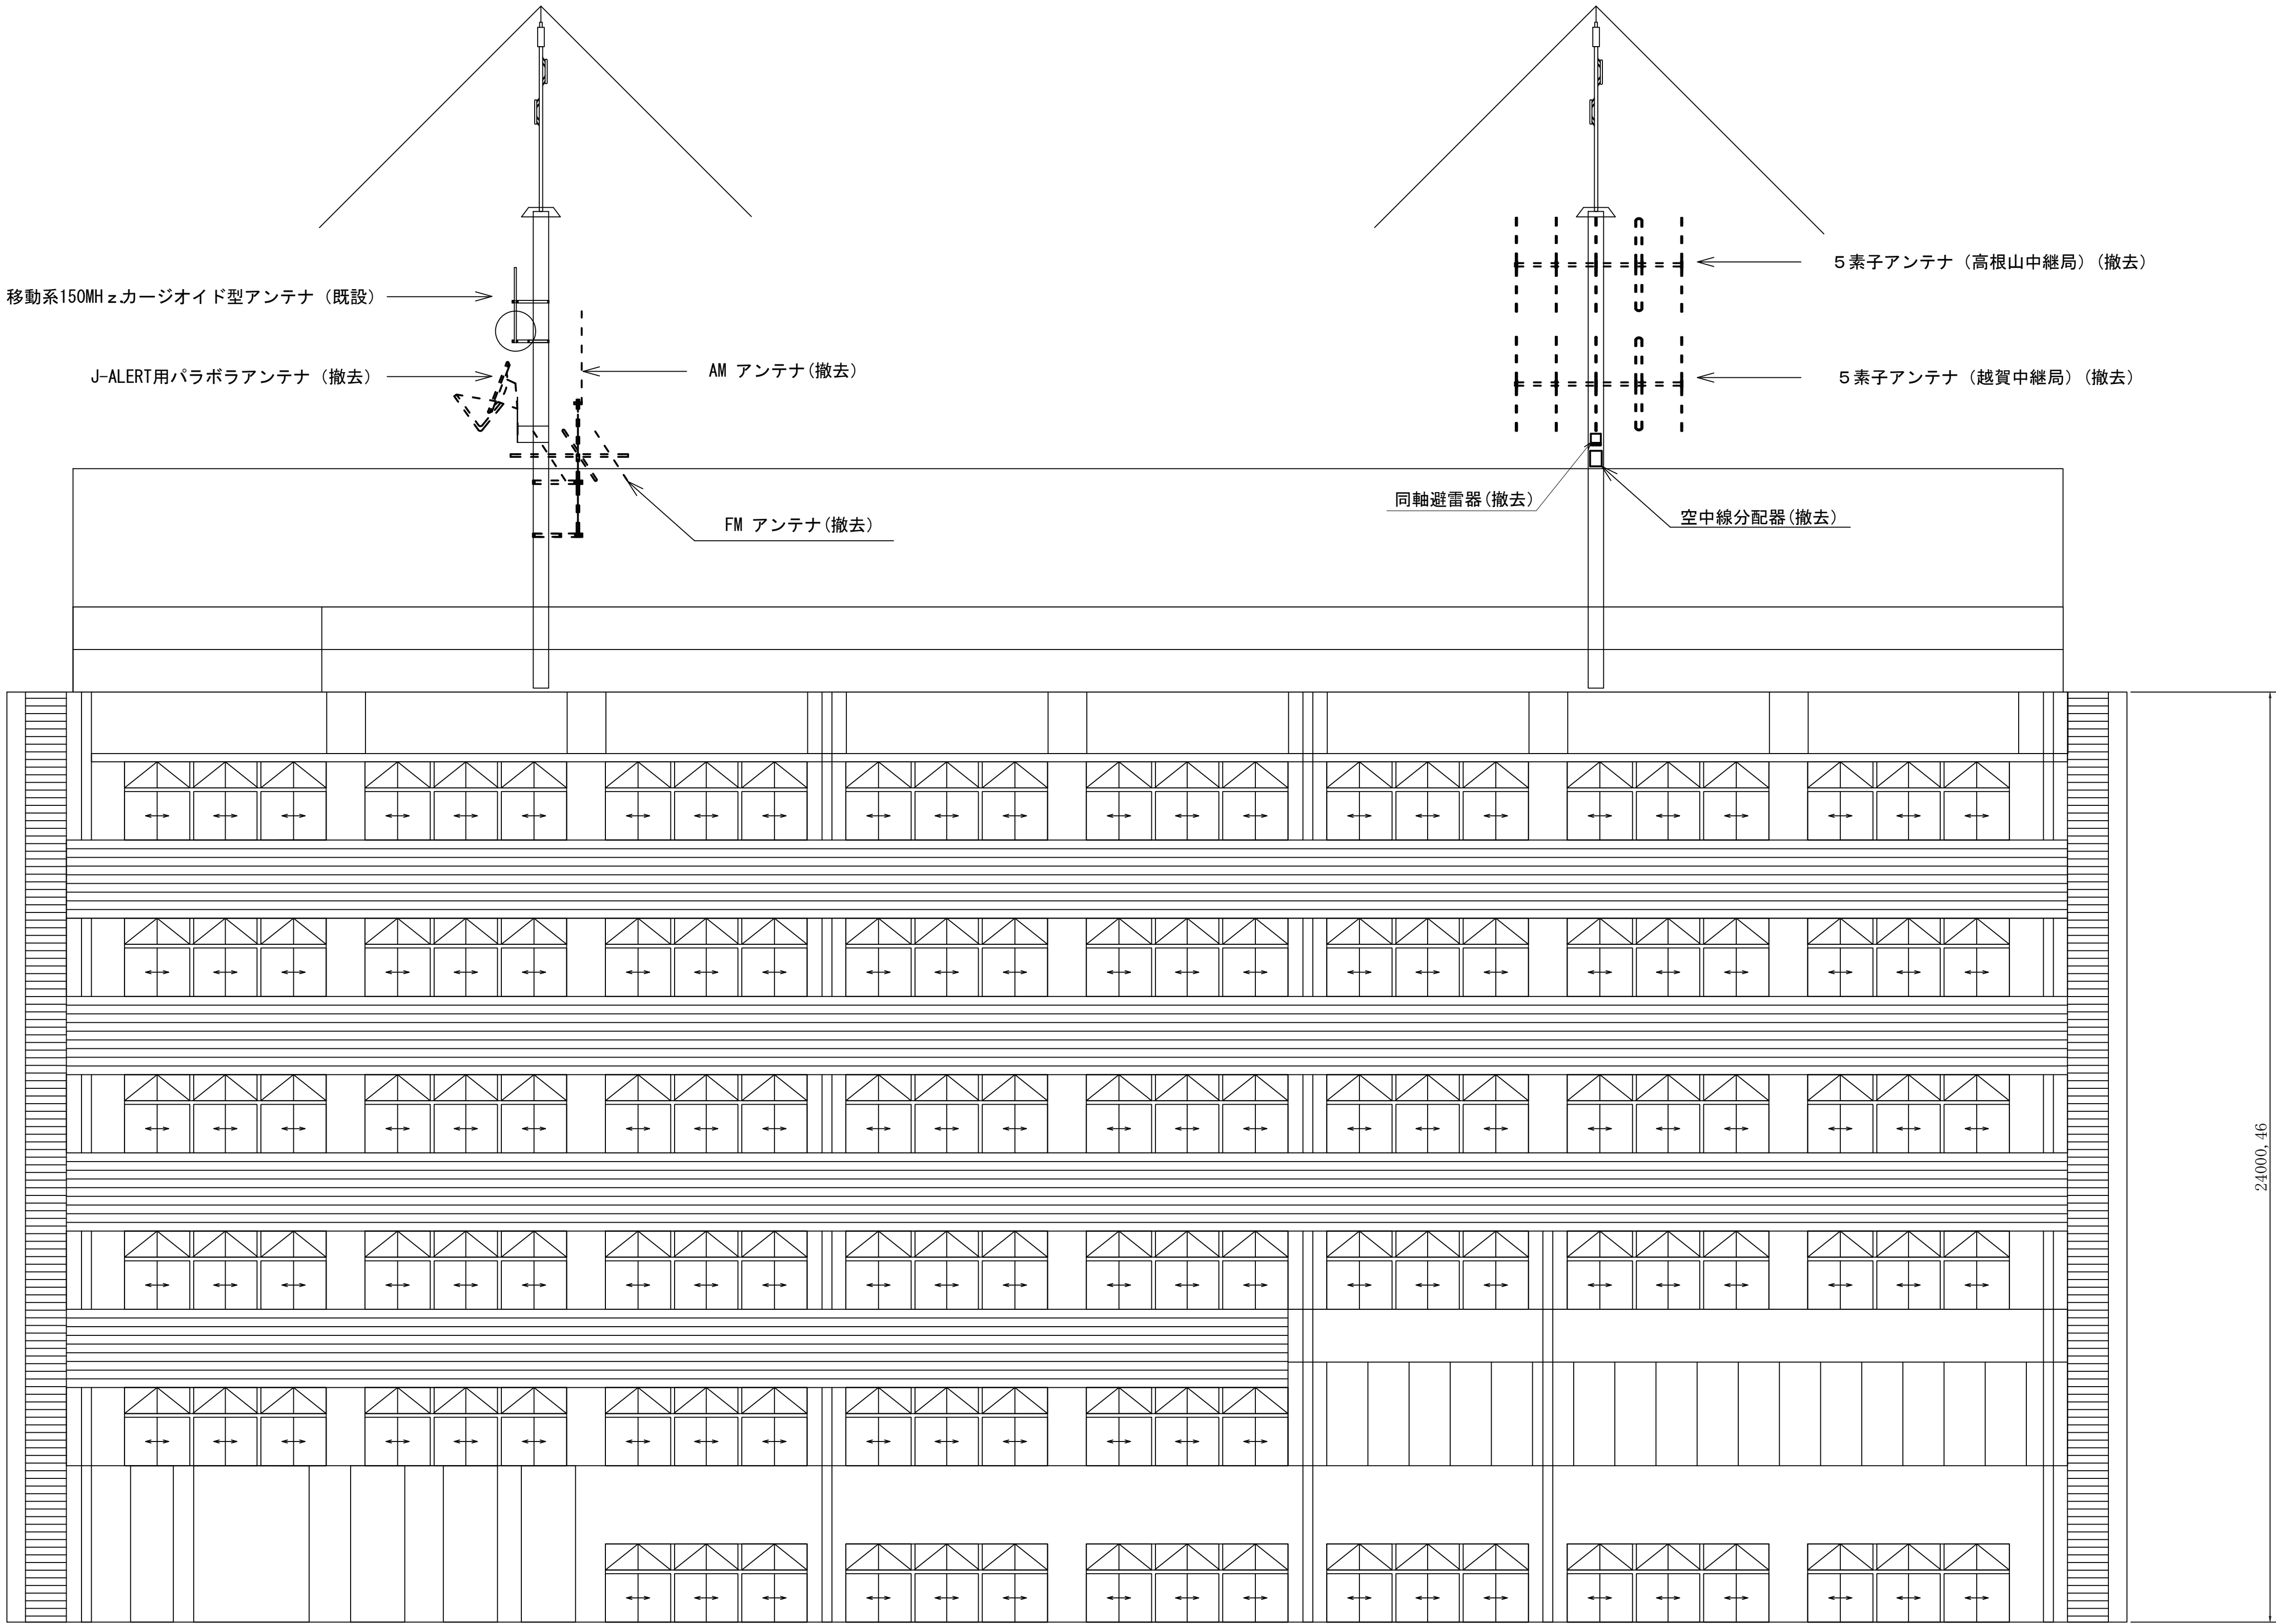

凡 例			
	: 新設		: 撤去
	: 既設		: 撤去
	: 更新		: 既設

		承認	設計	担当	縮尺	1:100	工事名称 令和8・9・10年度 志摩市防災行政無線機器更新工事	No.013
						設計年度	図面名称 志摩市役所 南立面図(撤去)	

志摩市役所 配線系統図(撤去)

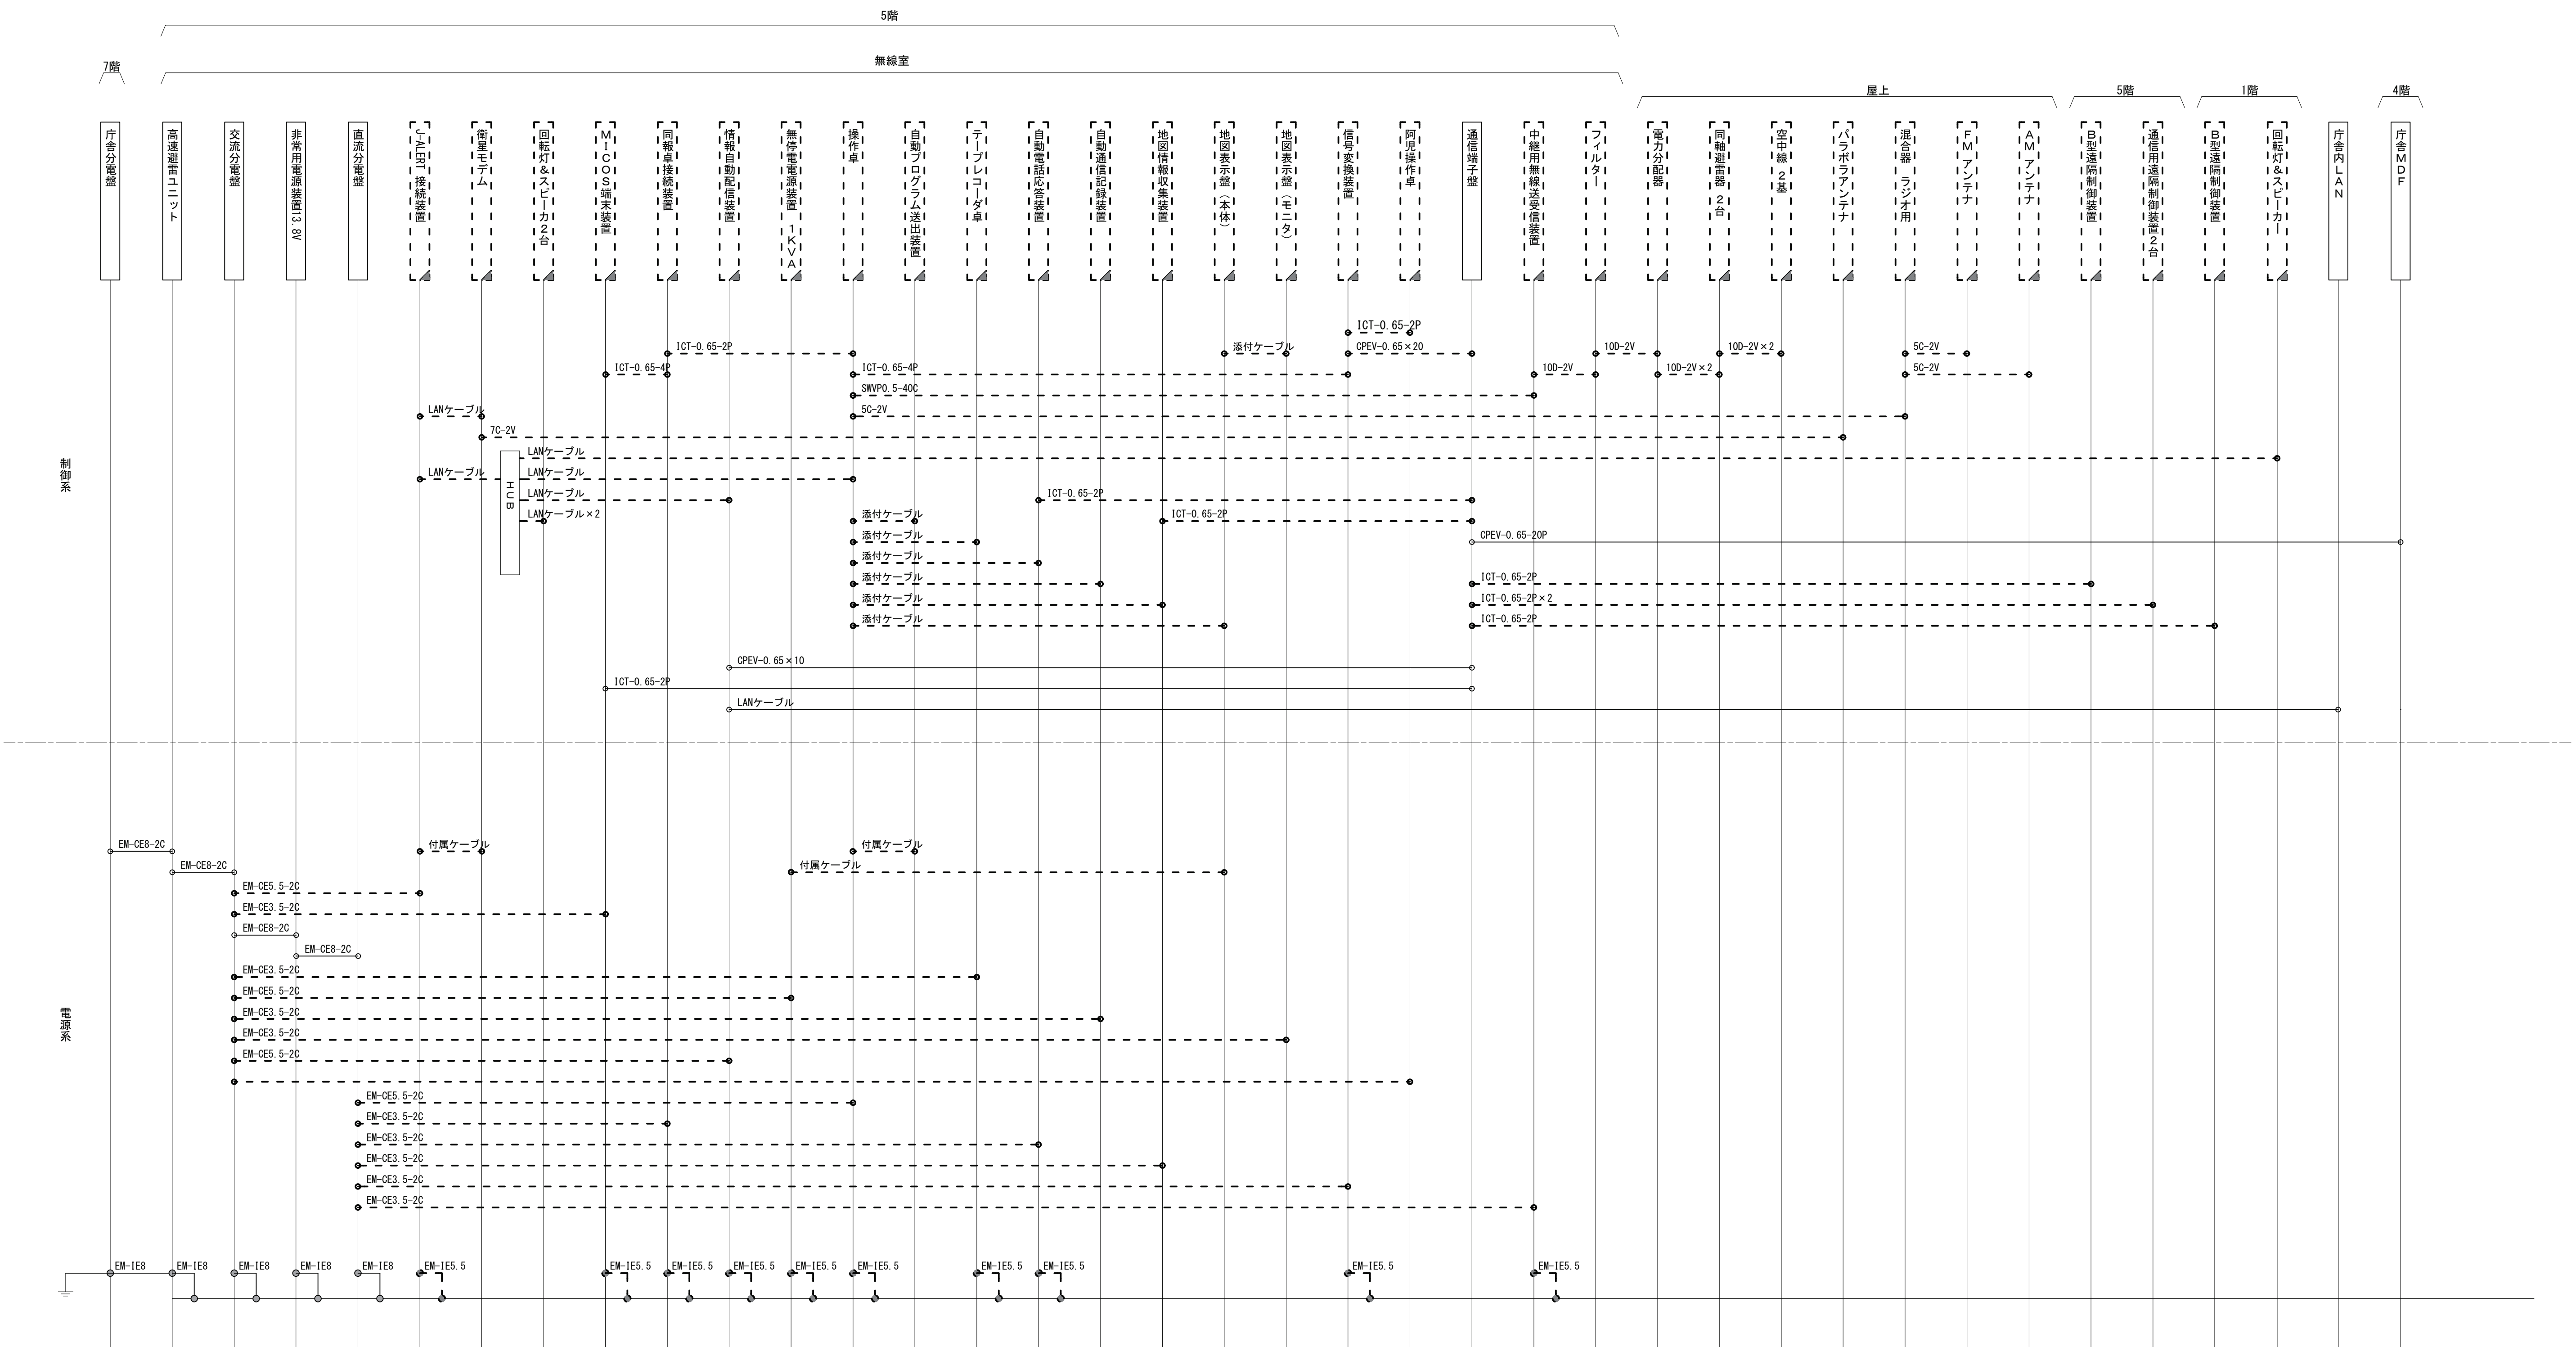

凡 例

新設

撤去

既設

更新


新設

撤去

既設

		承認	設計	担当	縮尺	NTS 設計年度	工事名称 令和8・9・10年度 志摩市防災行政無線機器更新工事	No.014
							図面名称 志摩市役所 配線系統図(撤去)	



高根山中継局 平面図 （新設）

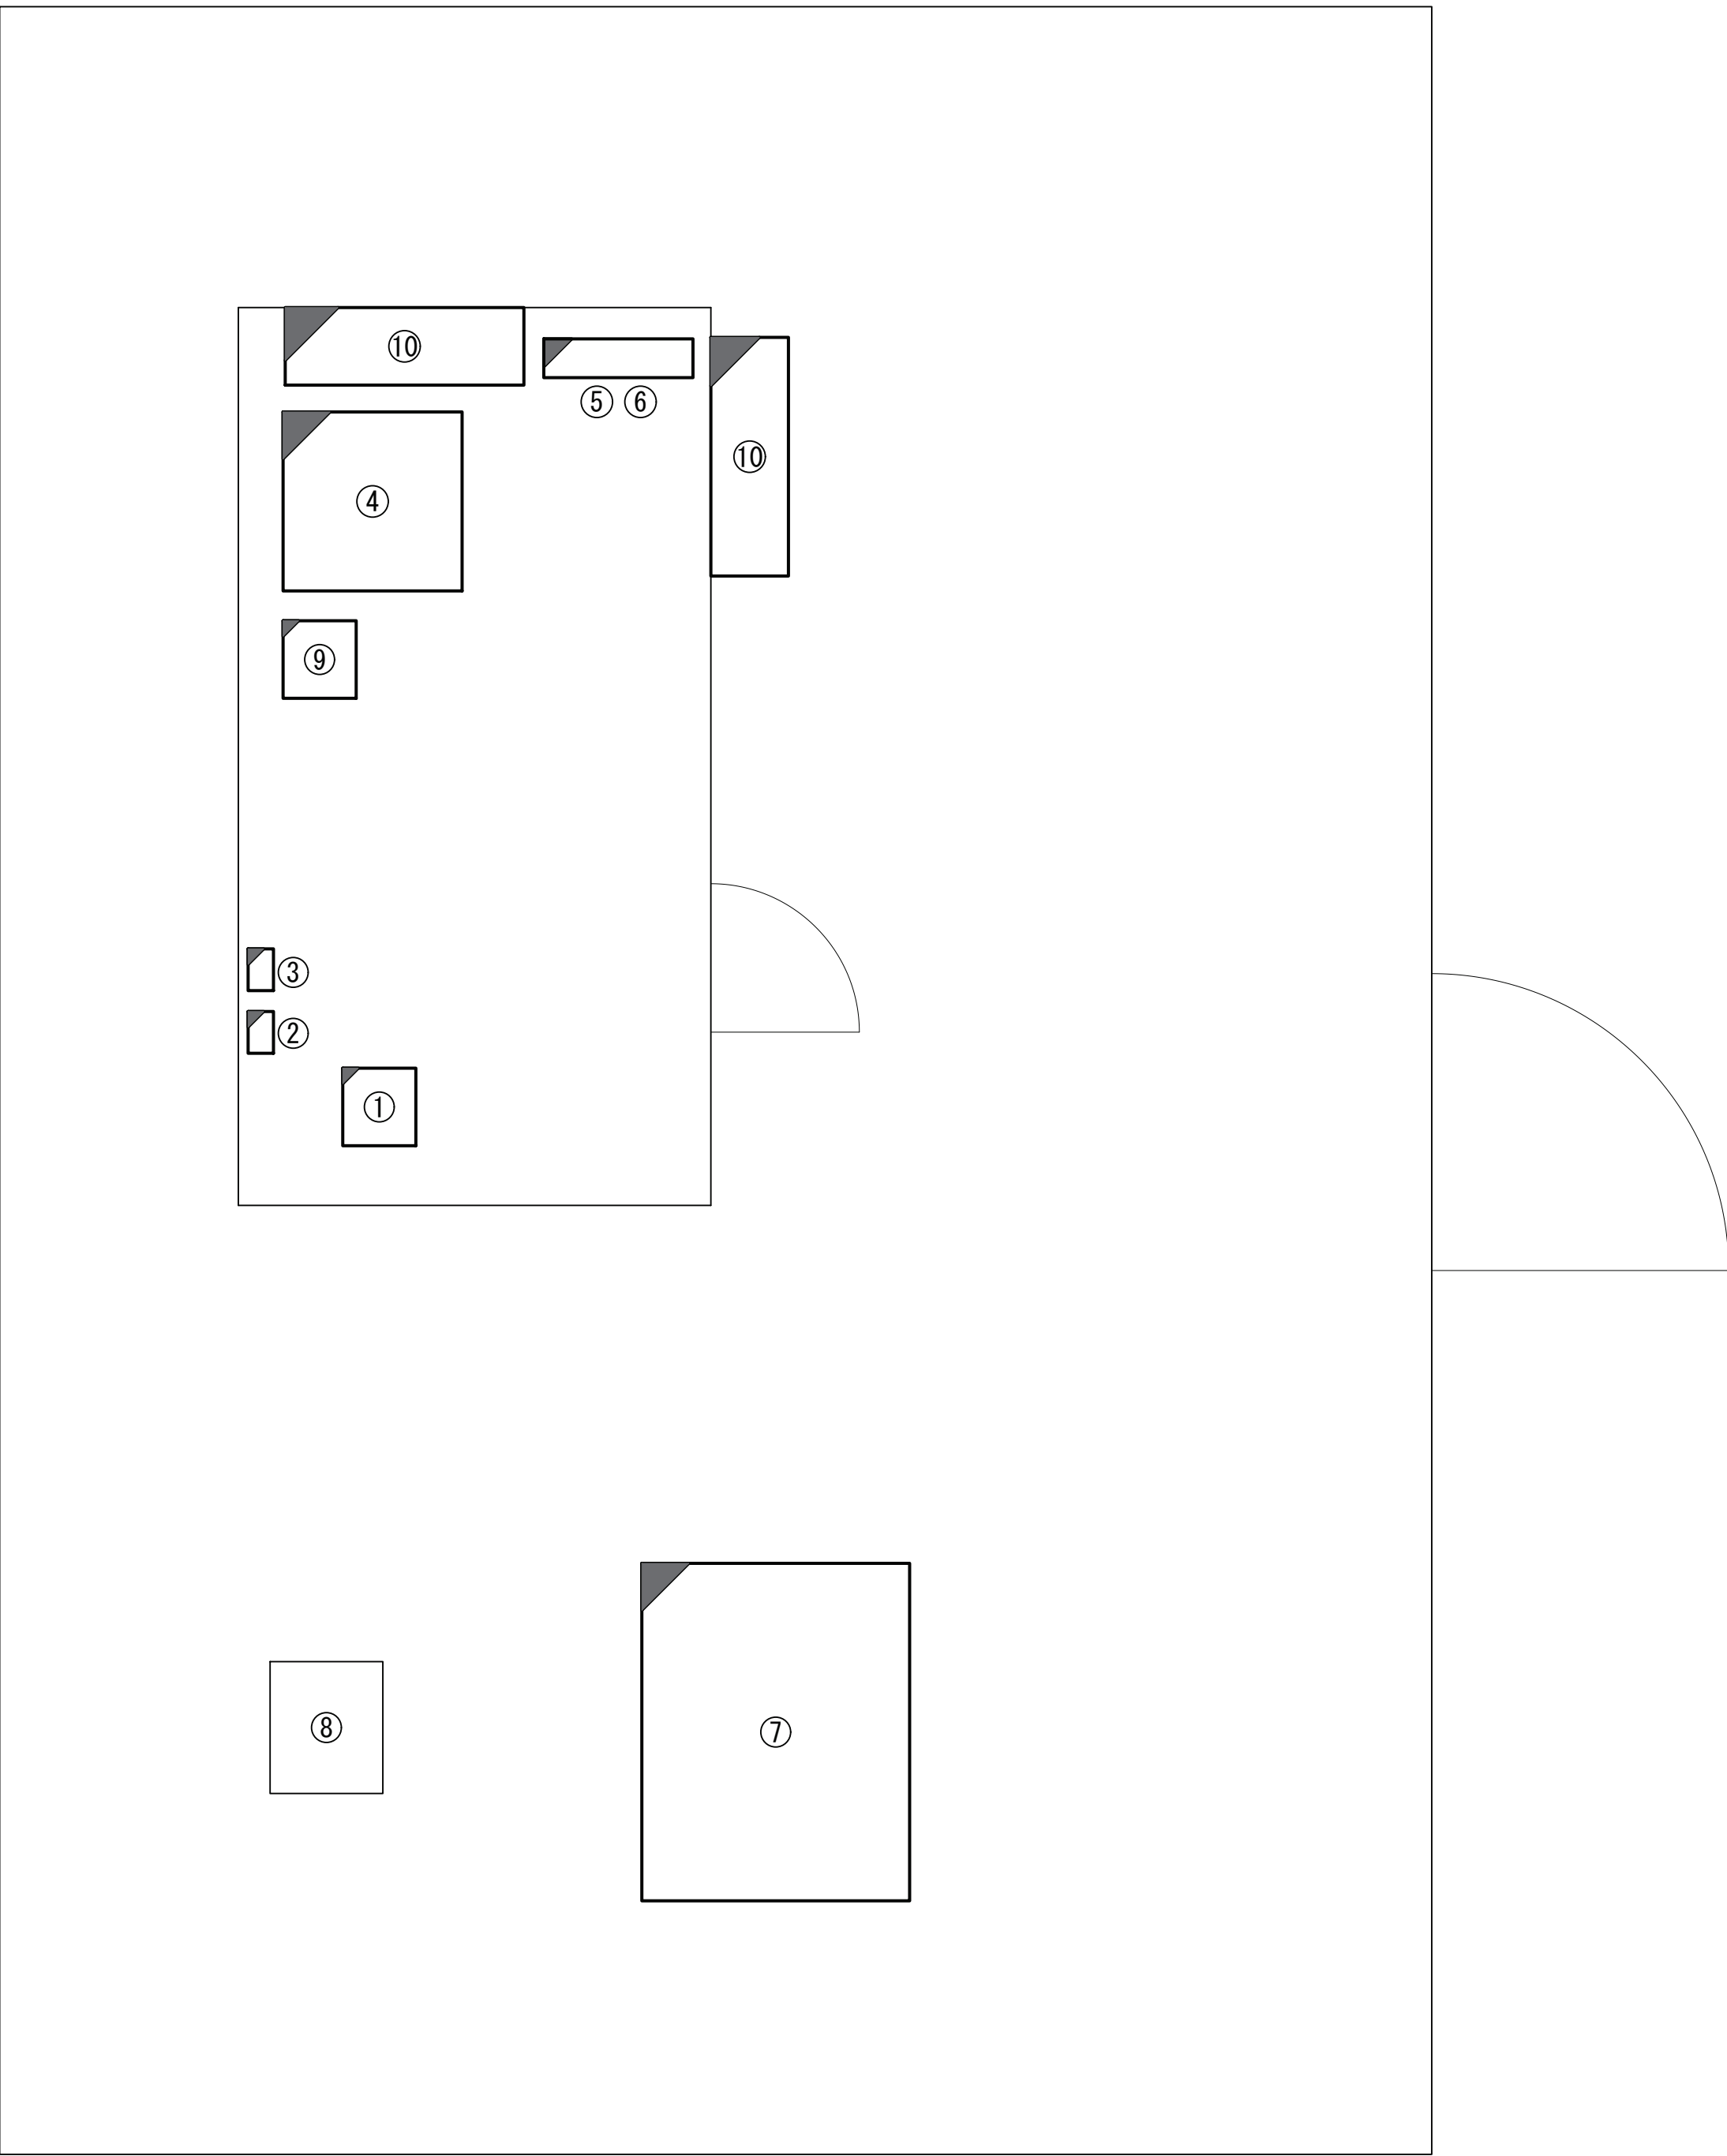

番号	名称	備考
①	デジタル無線送受信装置	新設
②	空中線フィルタ	新設
③	空中線フィルタ	新設
④	直流電源装置	新設
⑤	SPD盤	新設
⑥	交流分電盤	既設
⑦	発動発電機	新設
⑧	鋼管柱	既設
⑨	耐雷トランス	新設
⑩	空調機	新設

凡 例			
 : 新設	 : 新設	 : 新設	 : 新設
 : 既設	 : 更新	 : 既設	


高根山中継局 空中線立面図(新設)

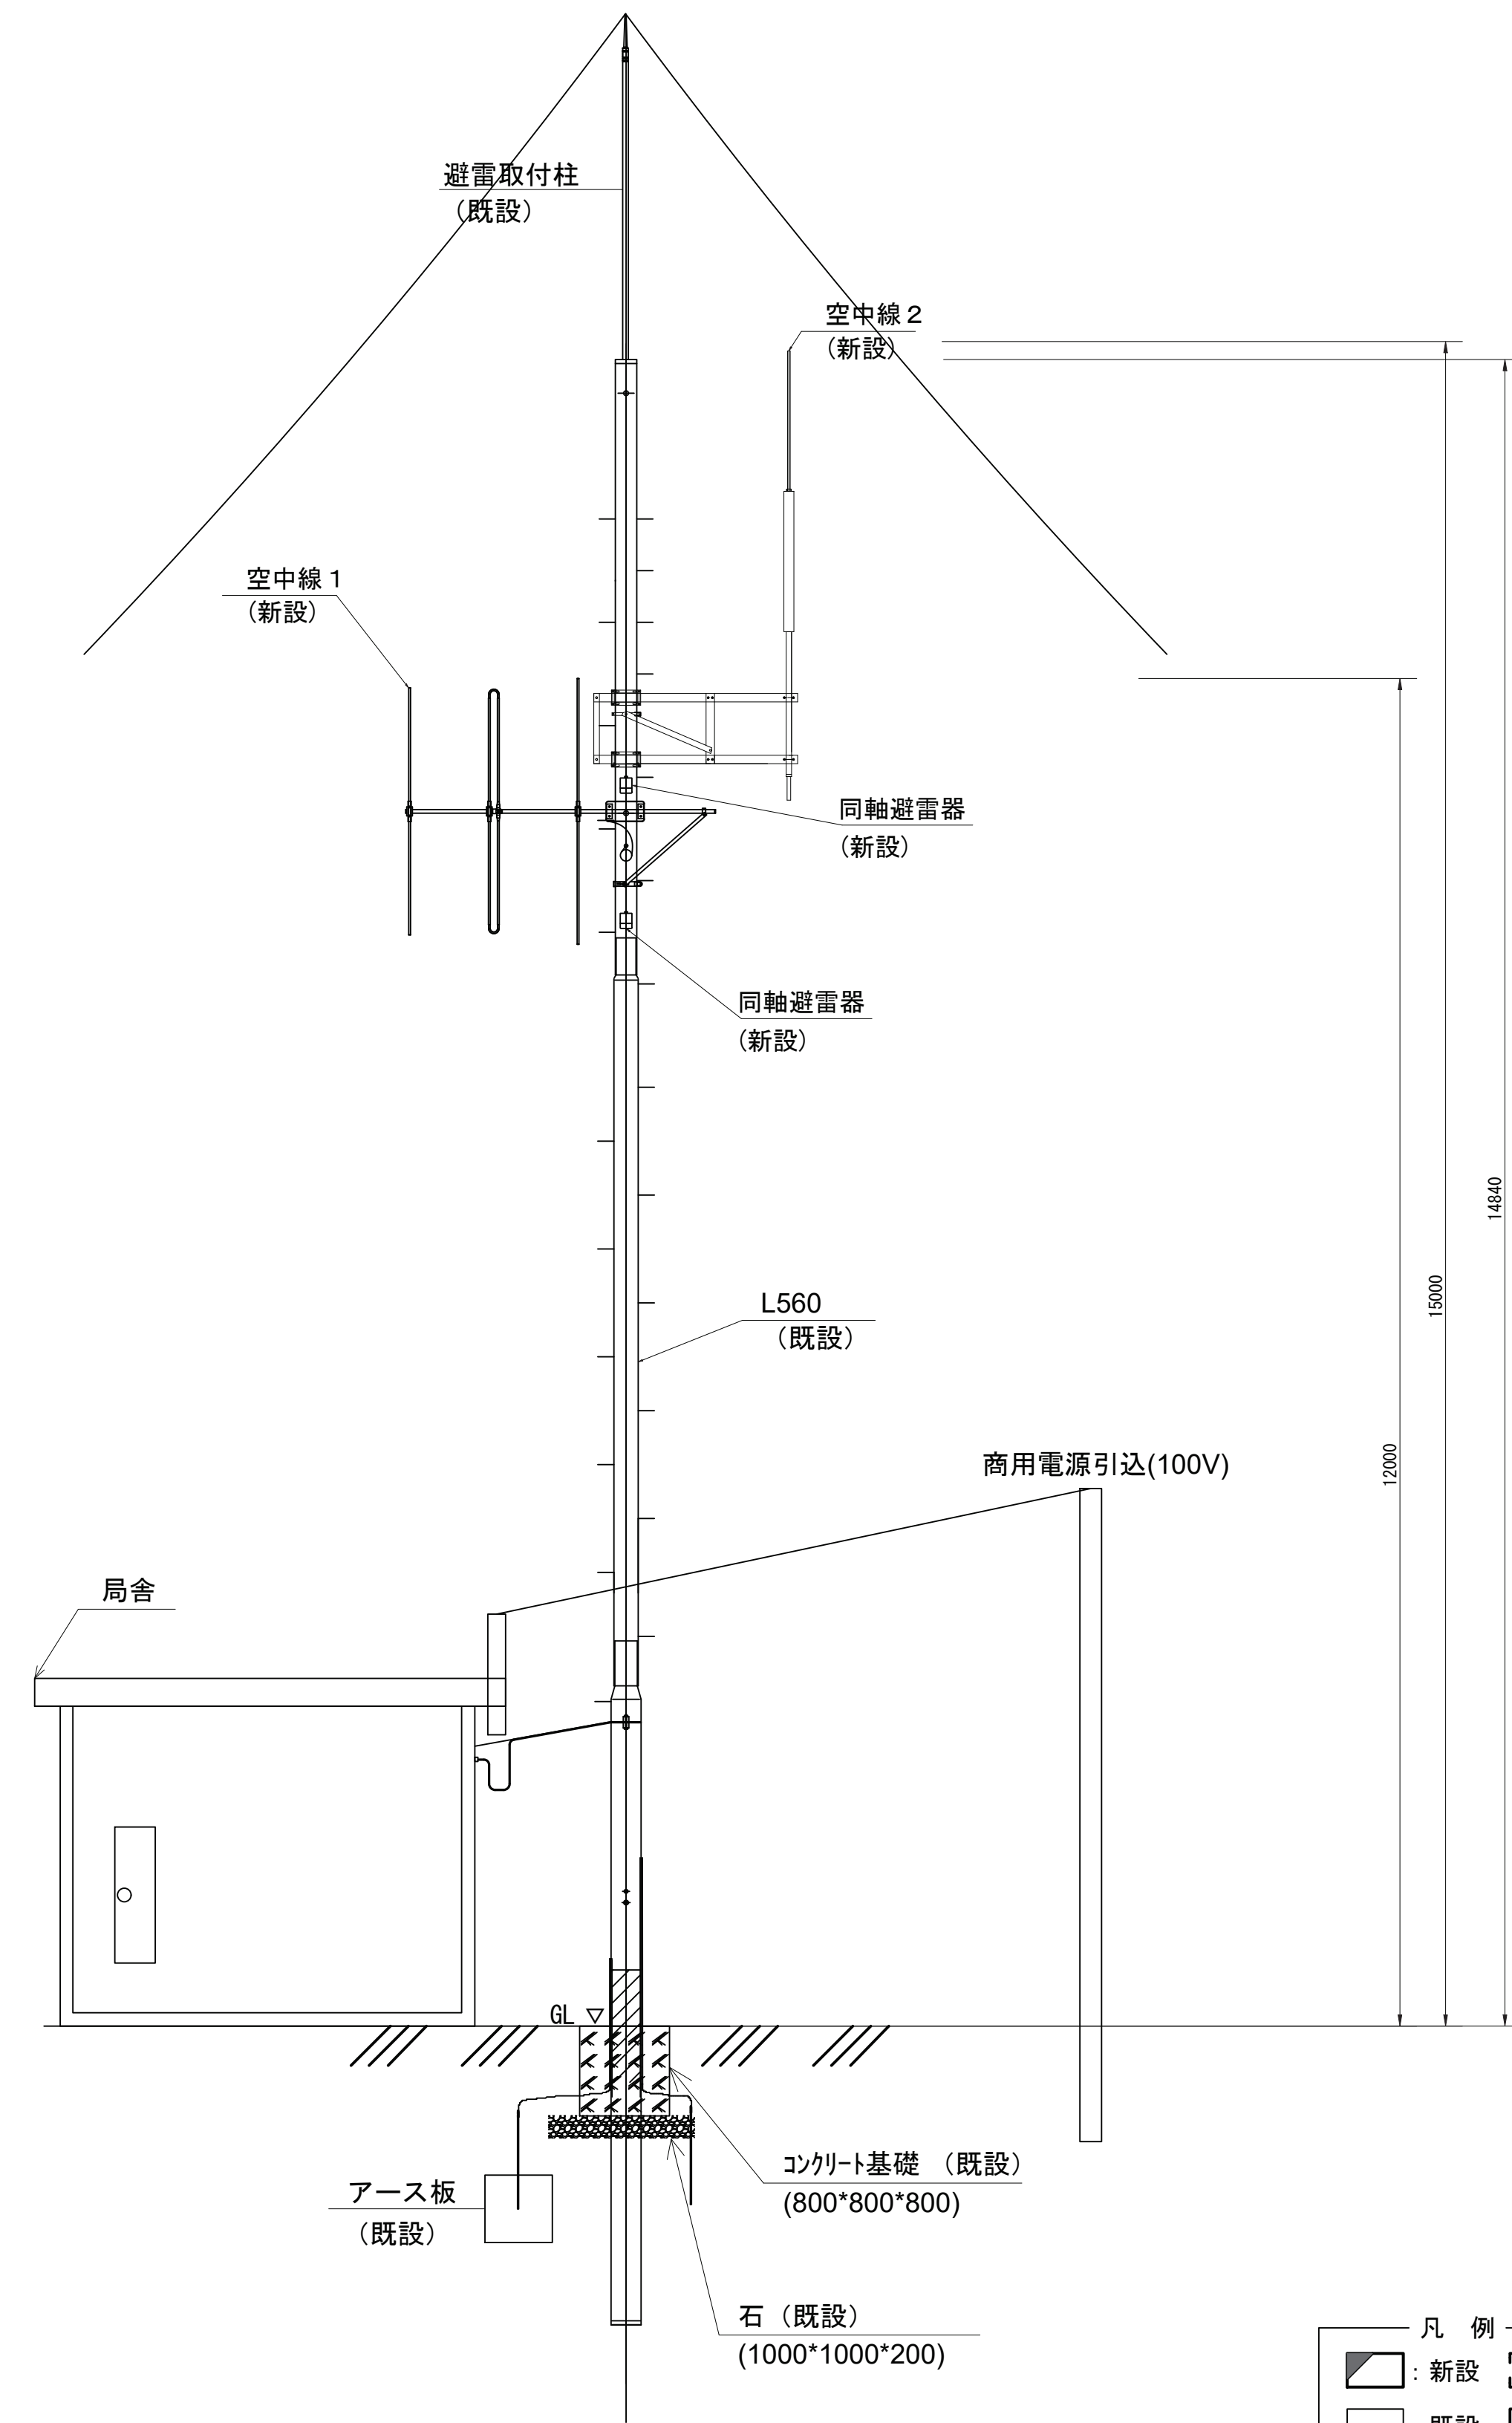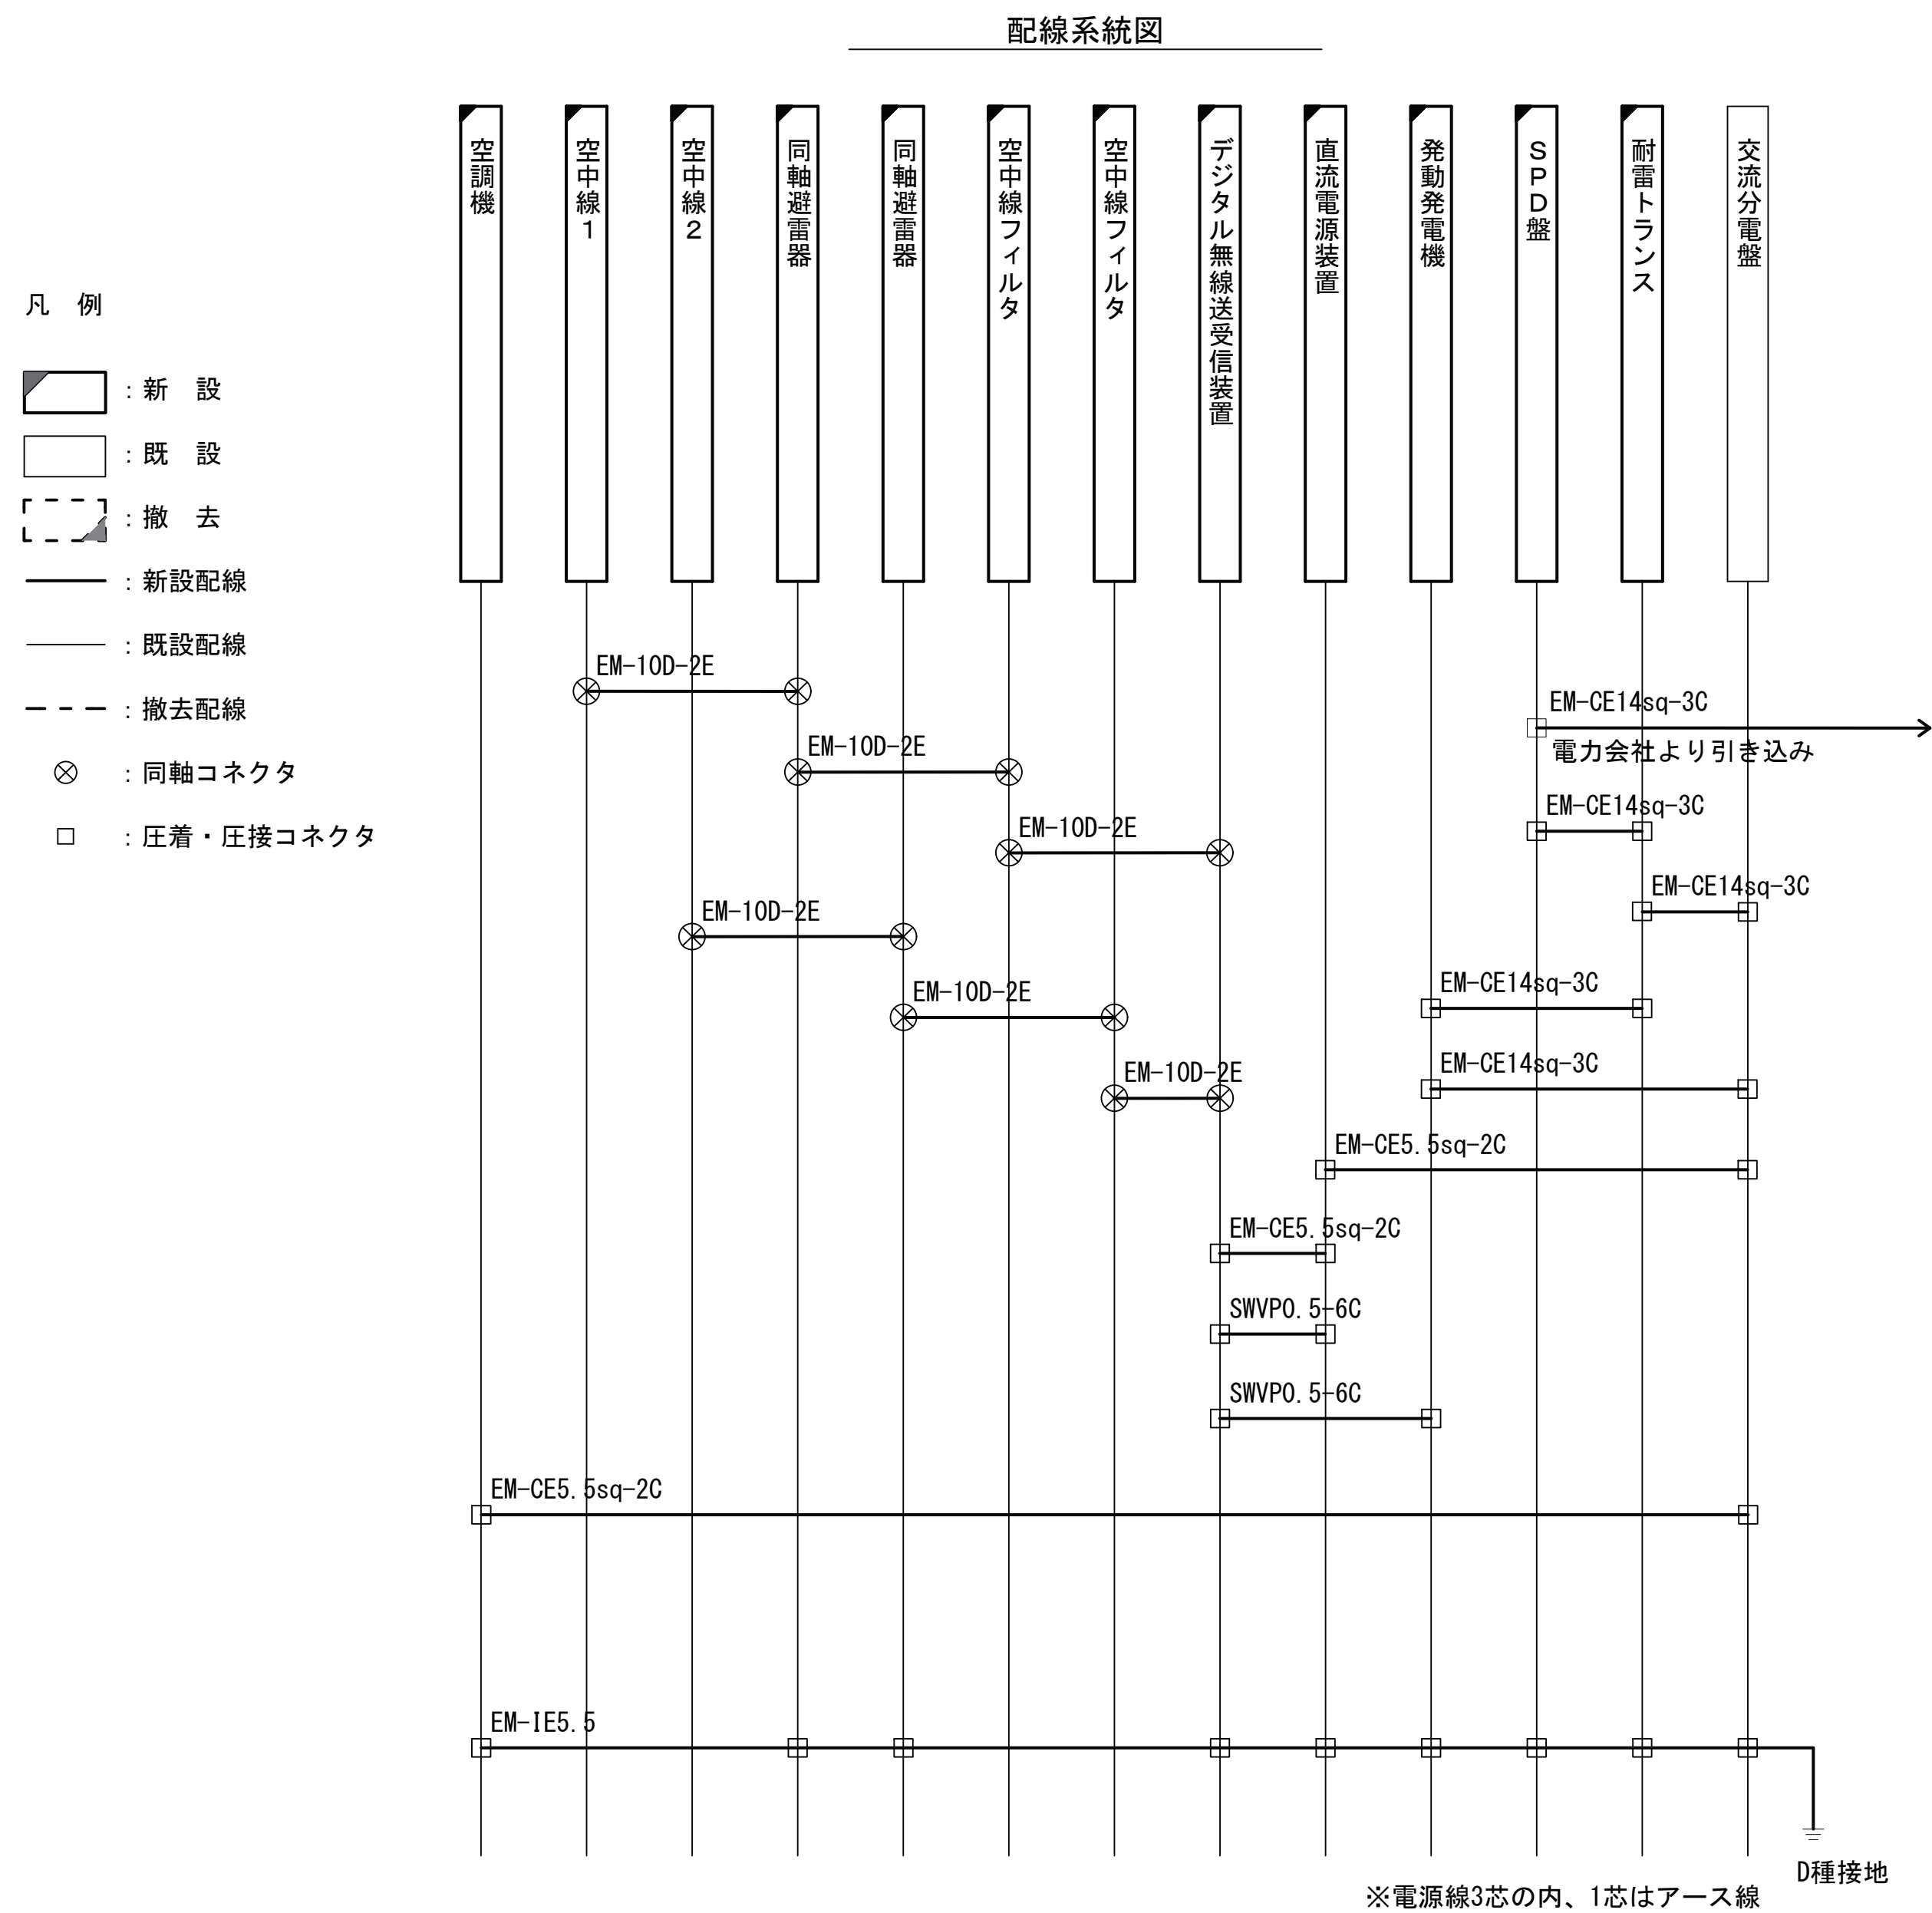

凡 例			

		承認	設計	担当	縮尺 1:50 設計年度	工事名称 令和8・9・10年度 志摩市防災行政無線機器更新工事	No.016
						図面名称 高根山中継局 空中線立面図(新設)	

高根山中継局 平面図 （撤去）

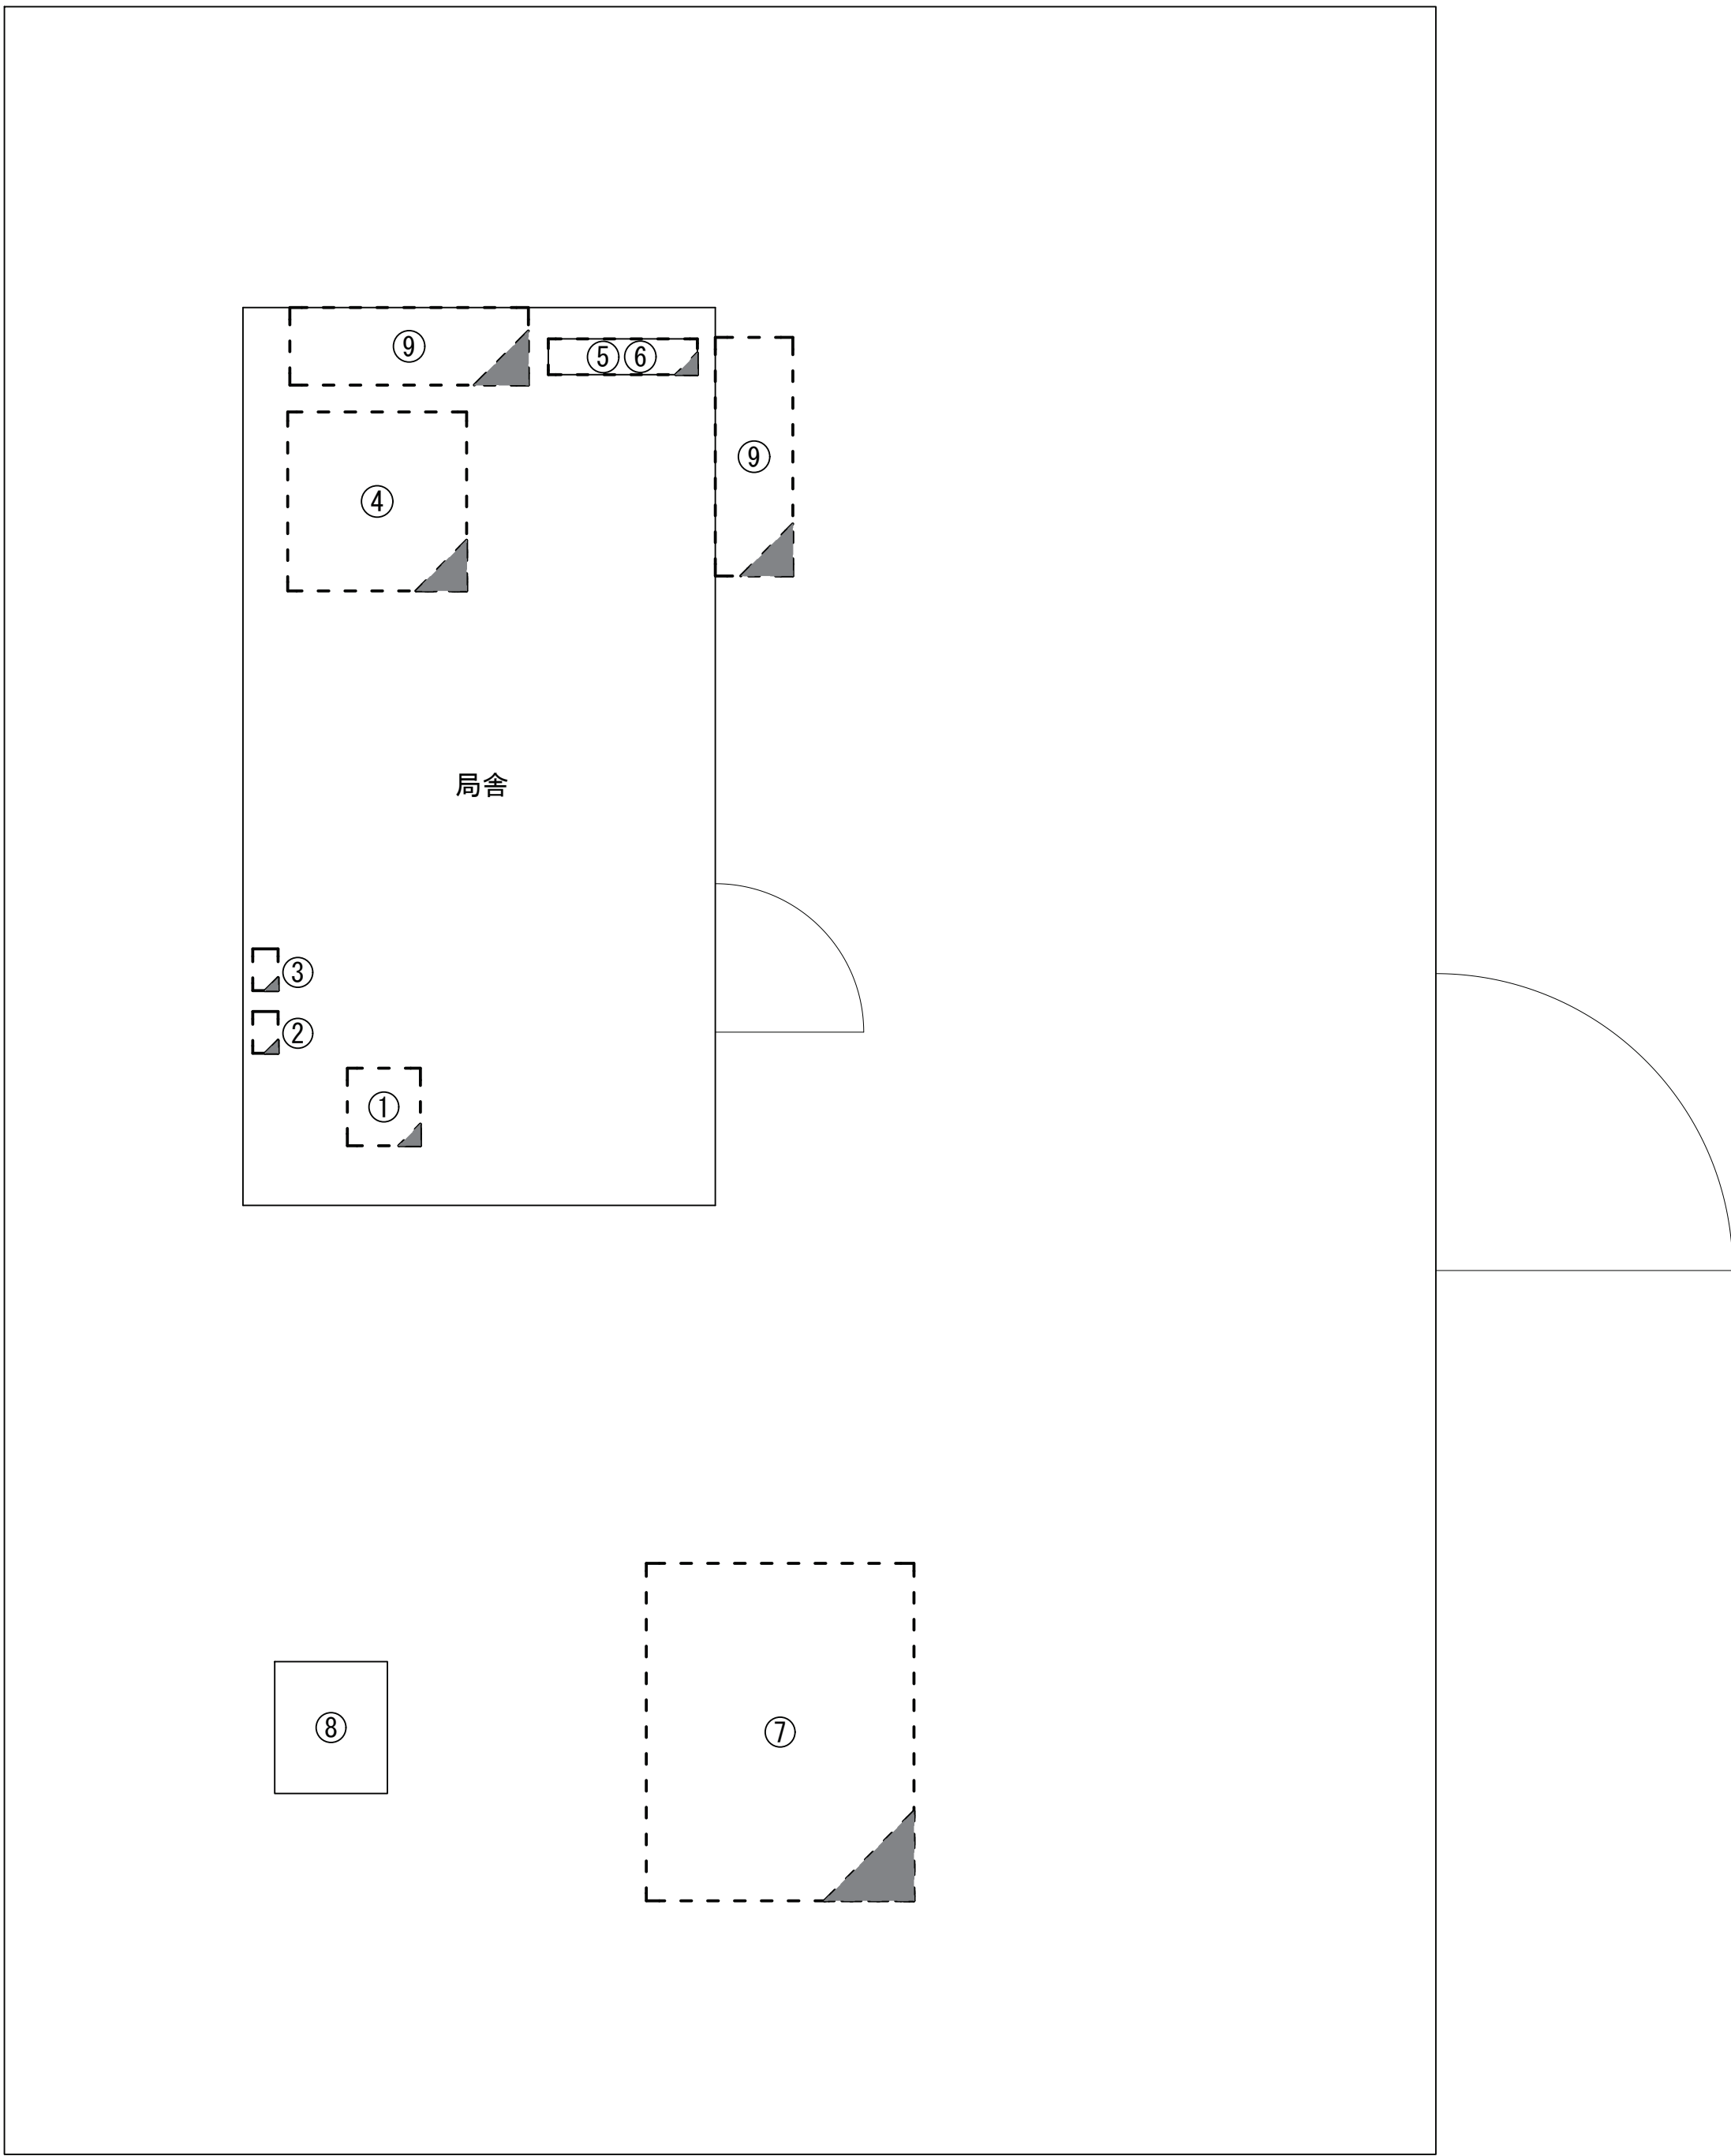

番号	名称	備考
①	60MHzデジタル送受信装置	撤去
②	NF・BPF（中継波）	撤去
③	NF・BPF（通信波）	撤去
④	直流電源装置	撤去
⑤	高速回線避雷器ユニット	撤去
⑥	交流分電盤	既設
⑦	発動発電機	撤去
⑧	鋼管柱	既設
⑨	空調機	撤去


凡 例			
	: 新設		: 撤去
	: 新設		: 撤去
	: 既設		: 更新
	: 既設		: 既設

承認	設計	担当	縮尺
			1:20
			設計年度

工事名称 令和8・9・10年度 志摩市防災行政無線機器更新工事

図面名称 高根山中継局 平面図 （撤去）

高根山中継局 空中線立面図(撤去)

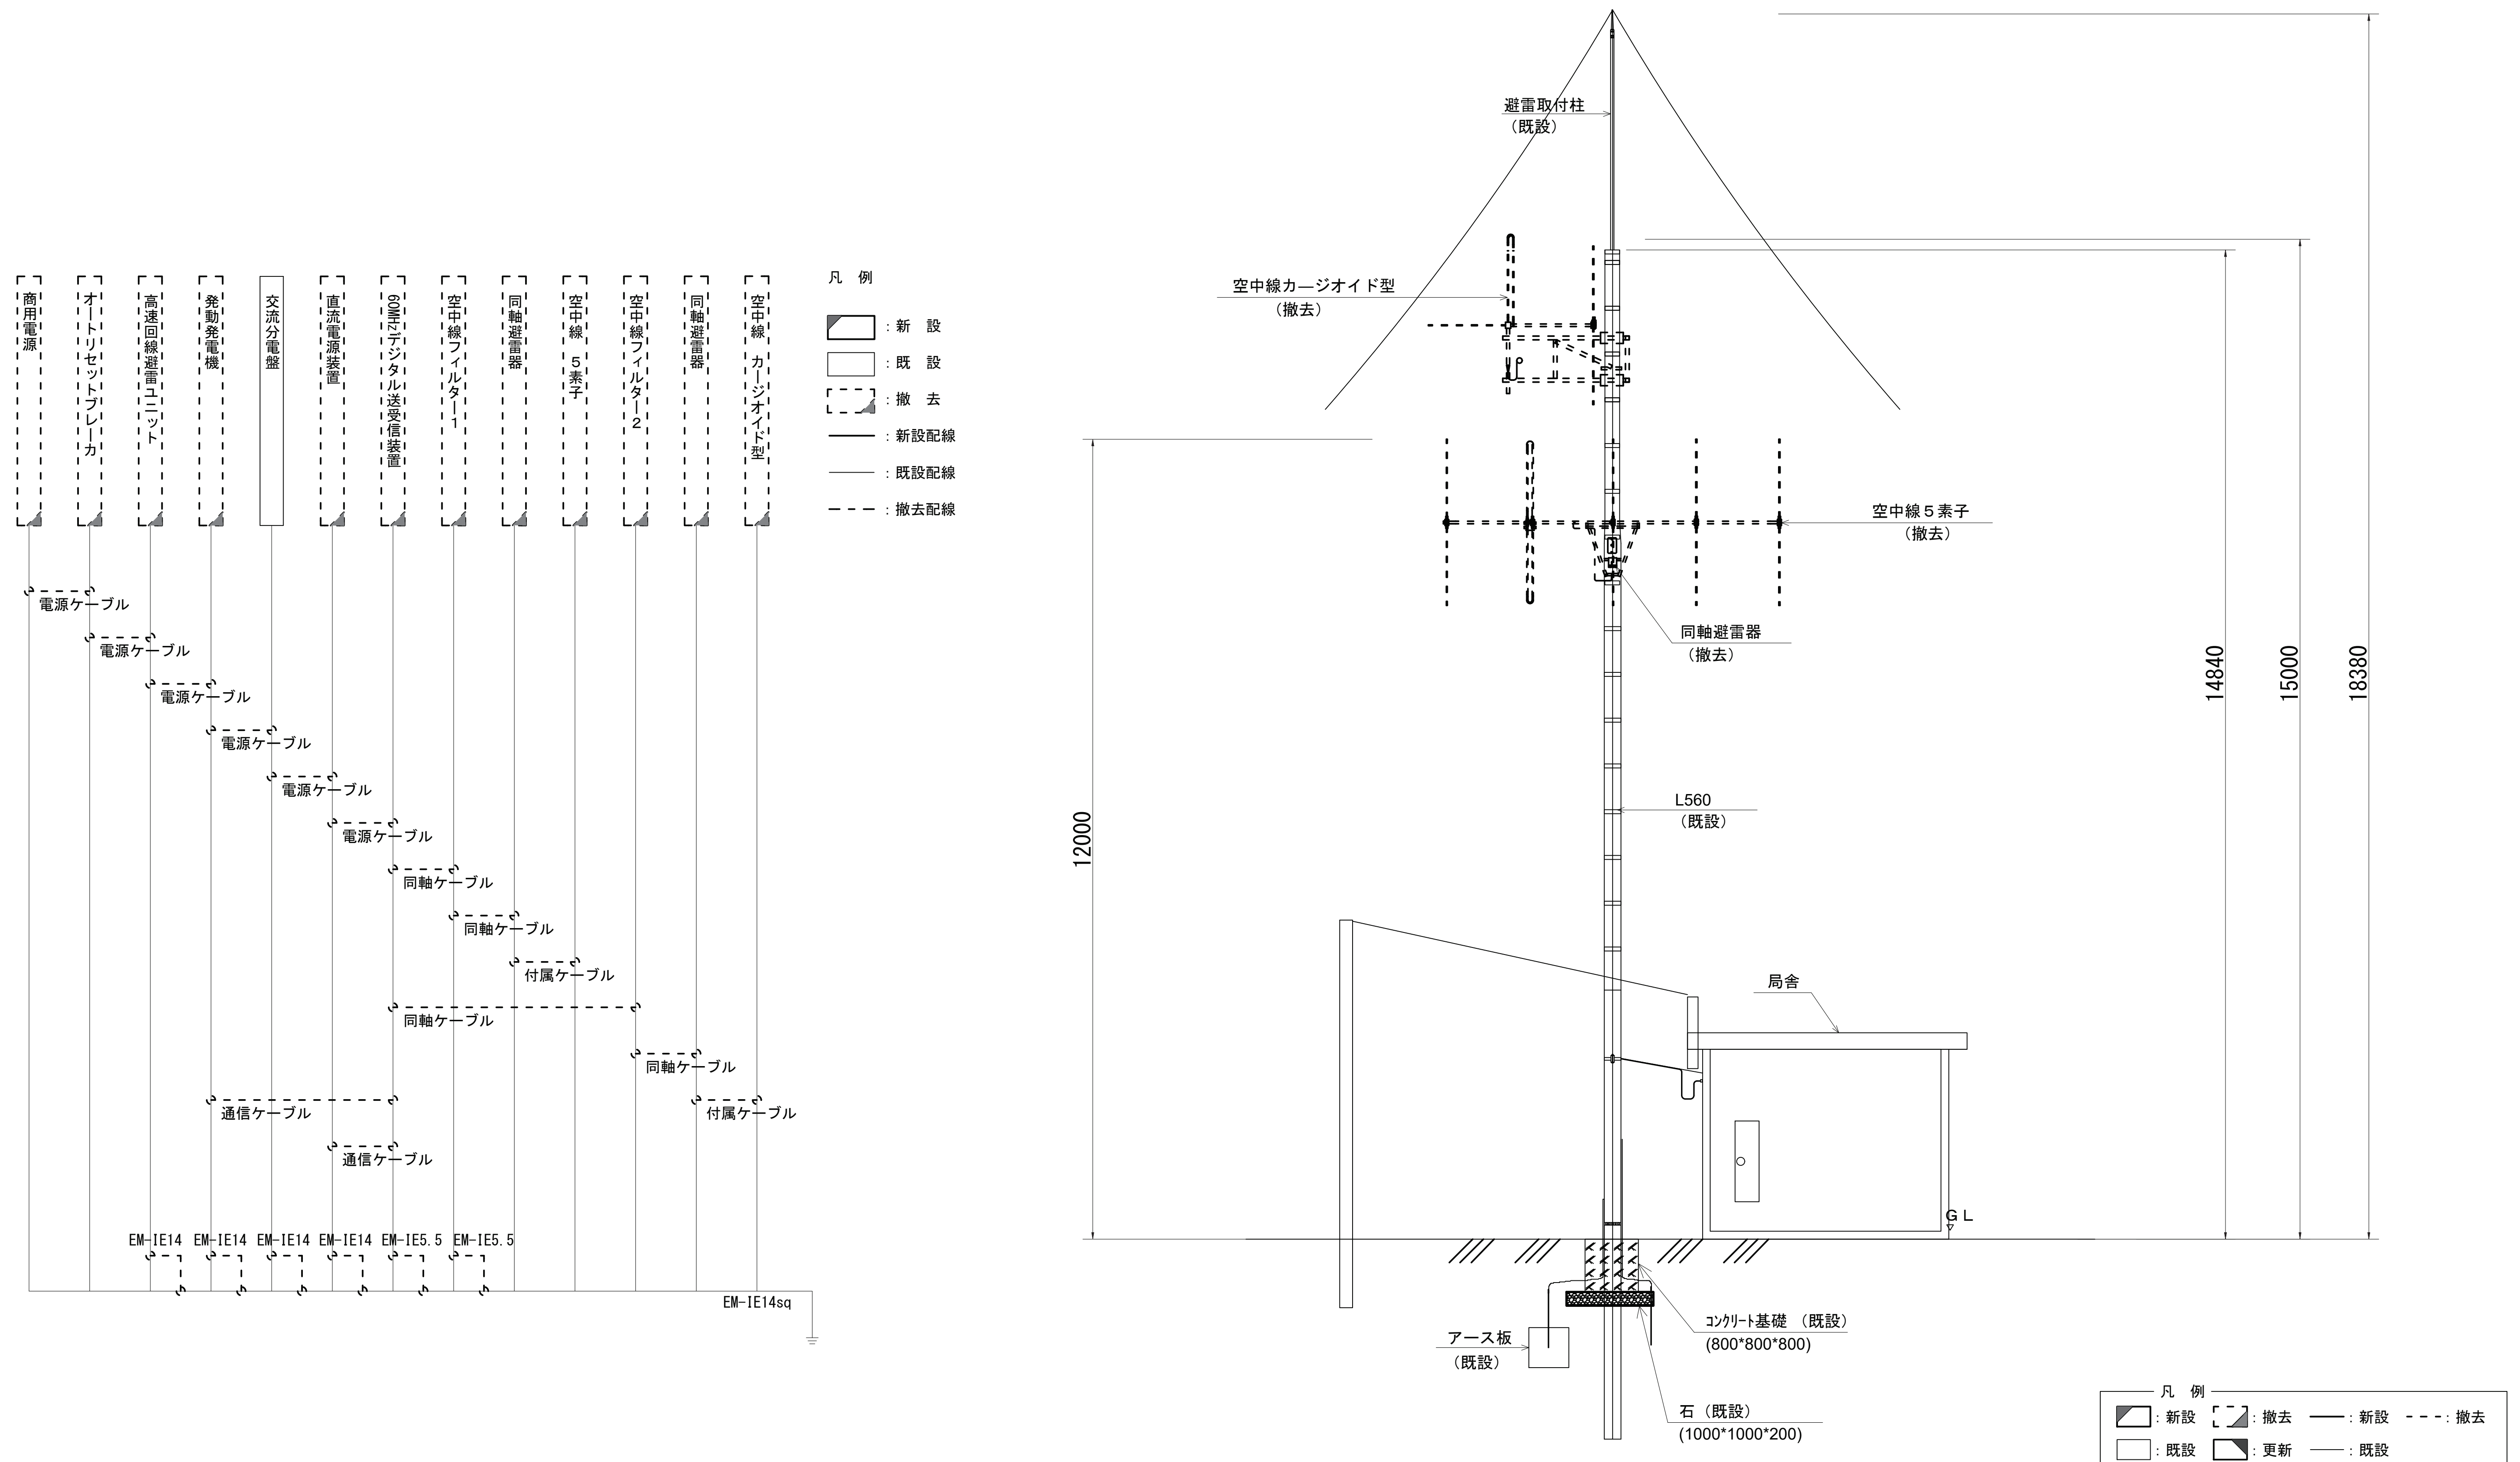[illegible]