



志摩42 越賀再送信子局 空中線立面図(新設)

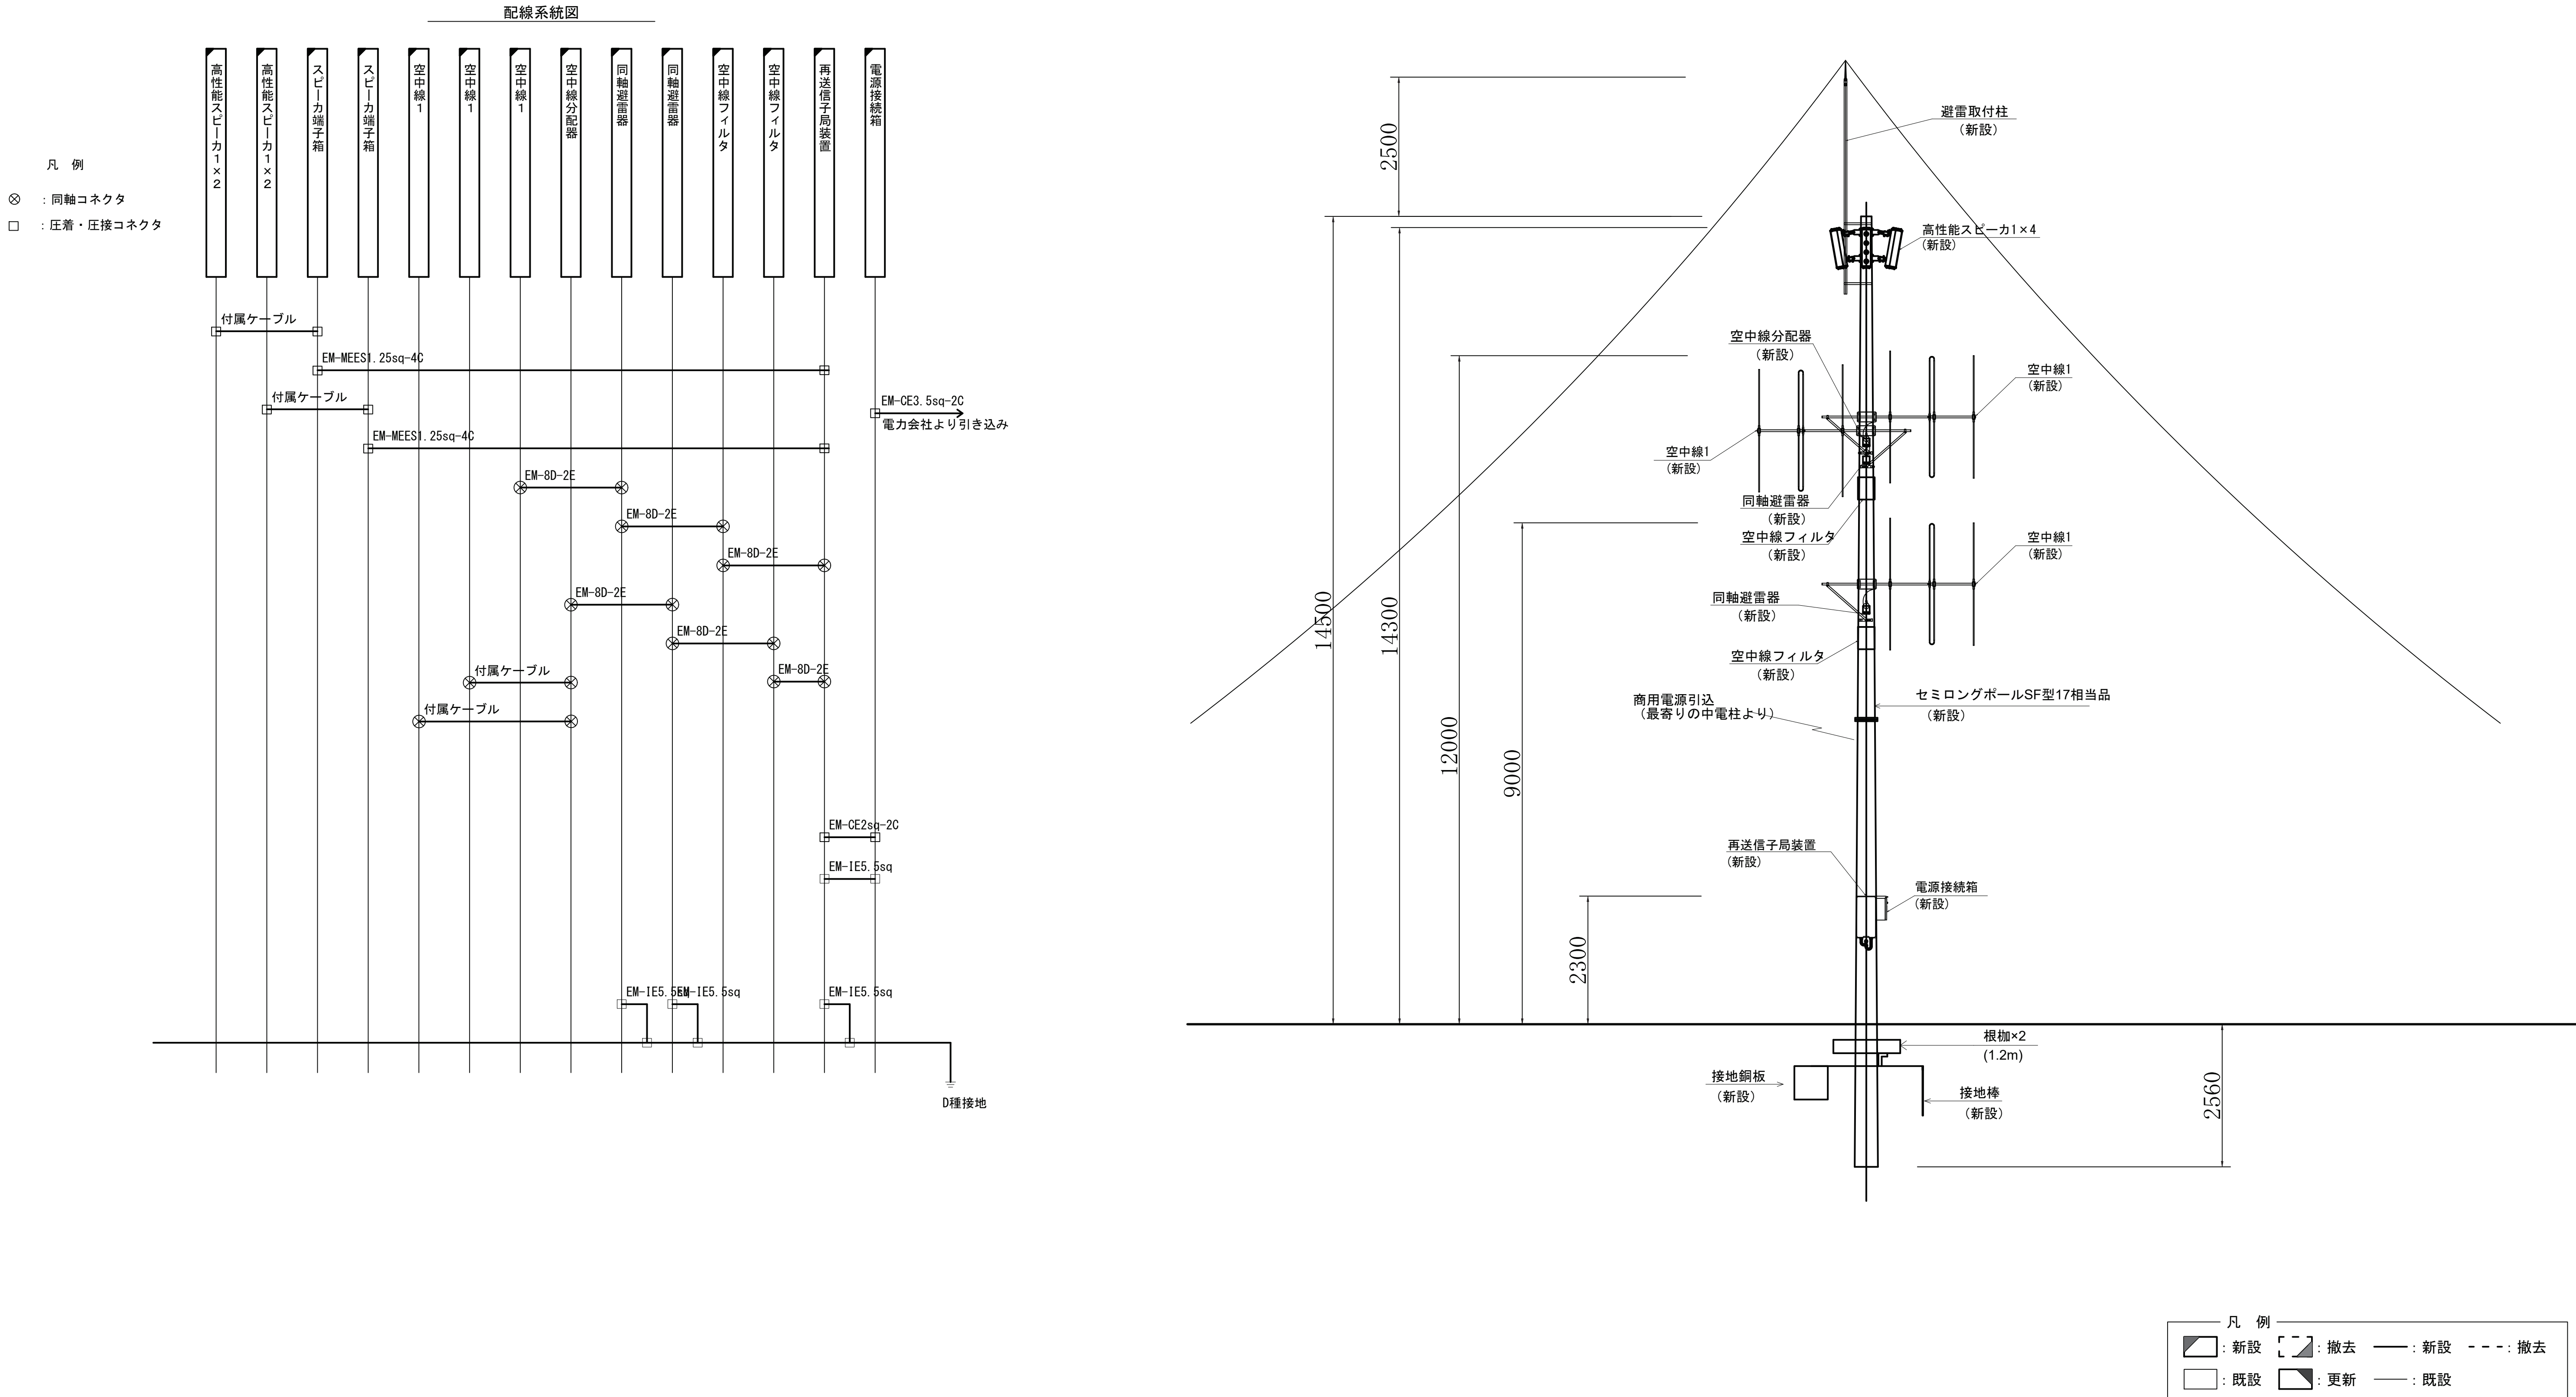

			承認	設計	担当		縮尺	工事名称 令和8・9・10年度 志摩市防災行政無線機器更新工事	No.019
							1:50		
							設計年度		

志摩42 越賀再送信子局 局舎平面図（撤去）

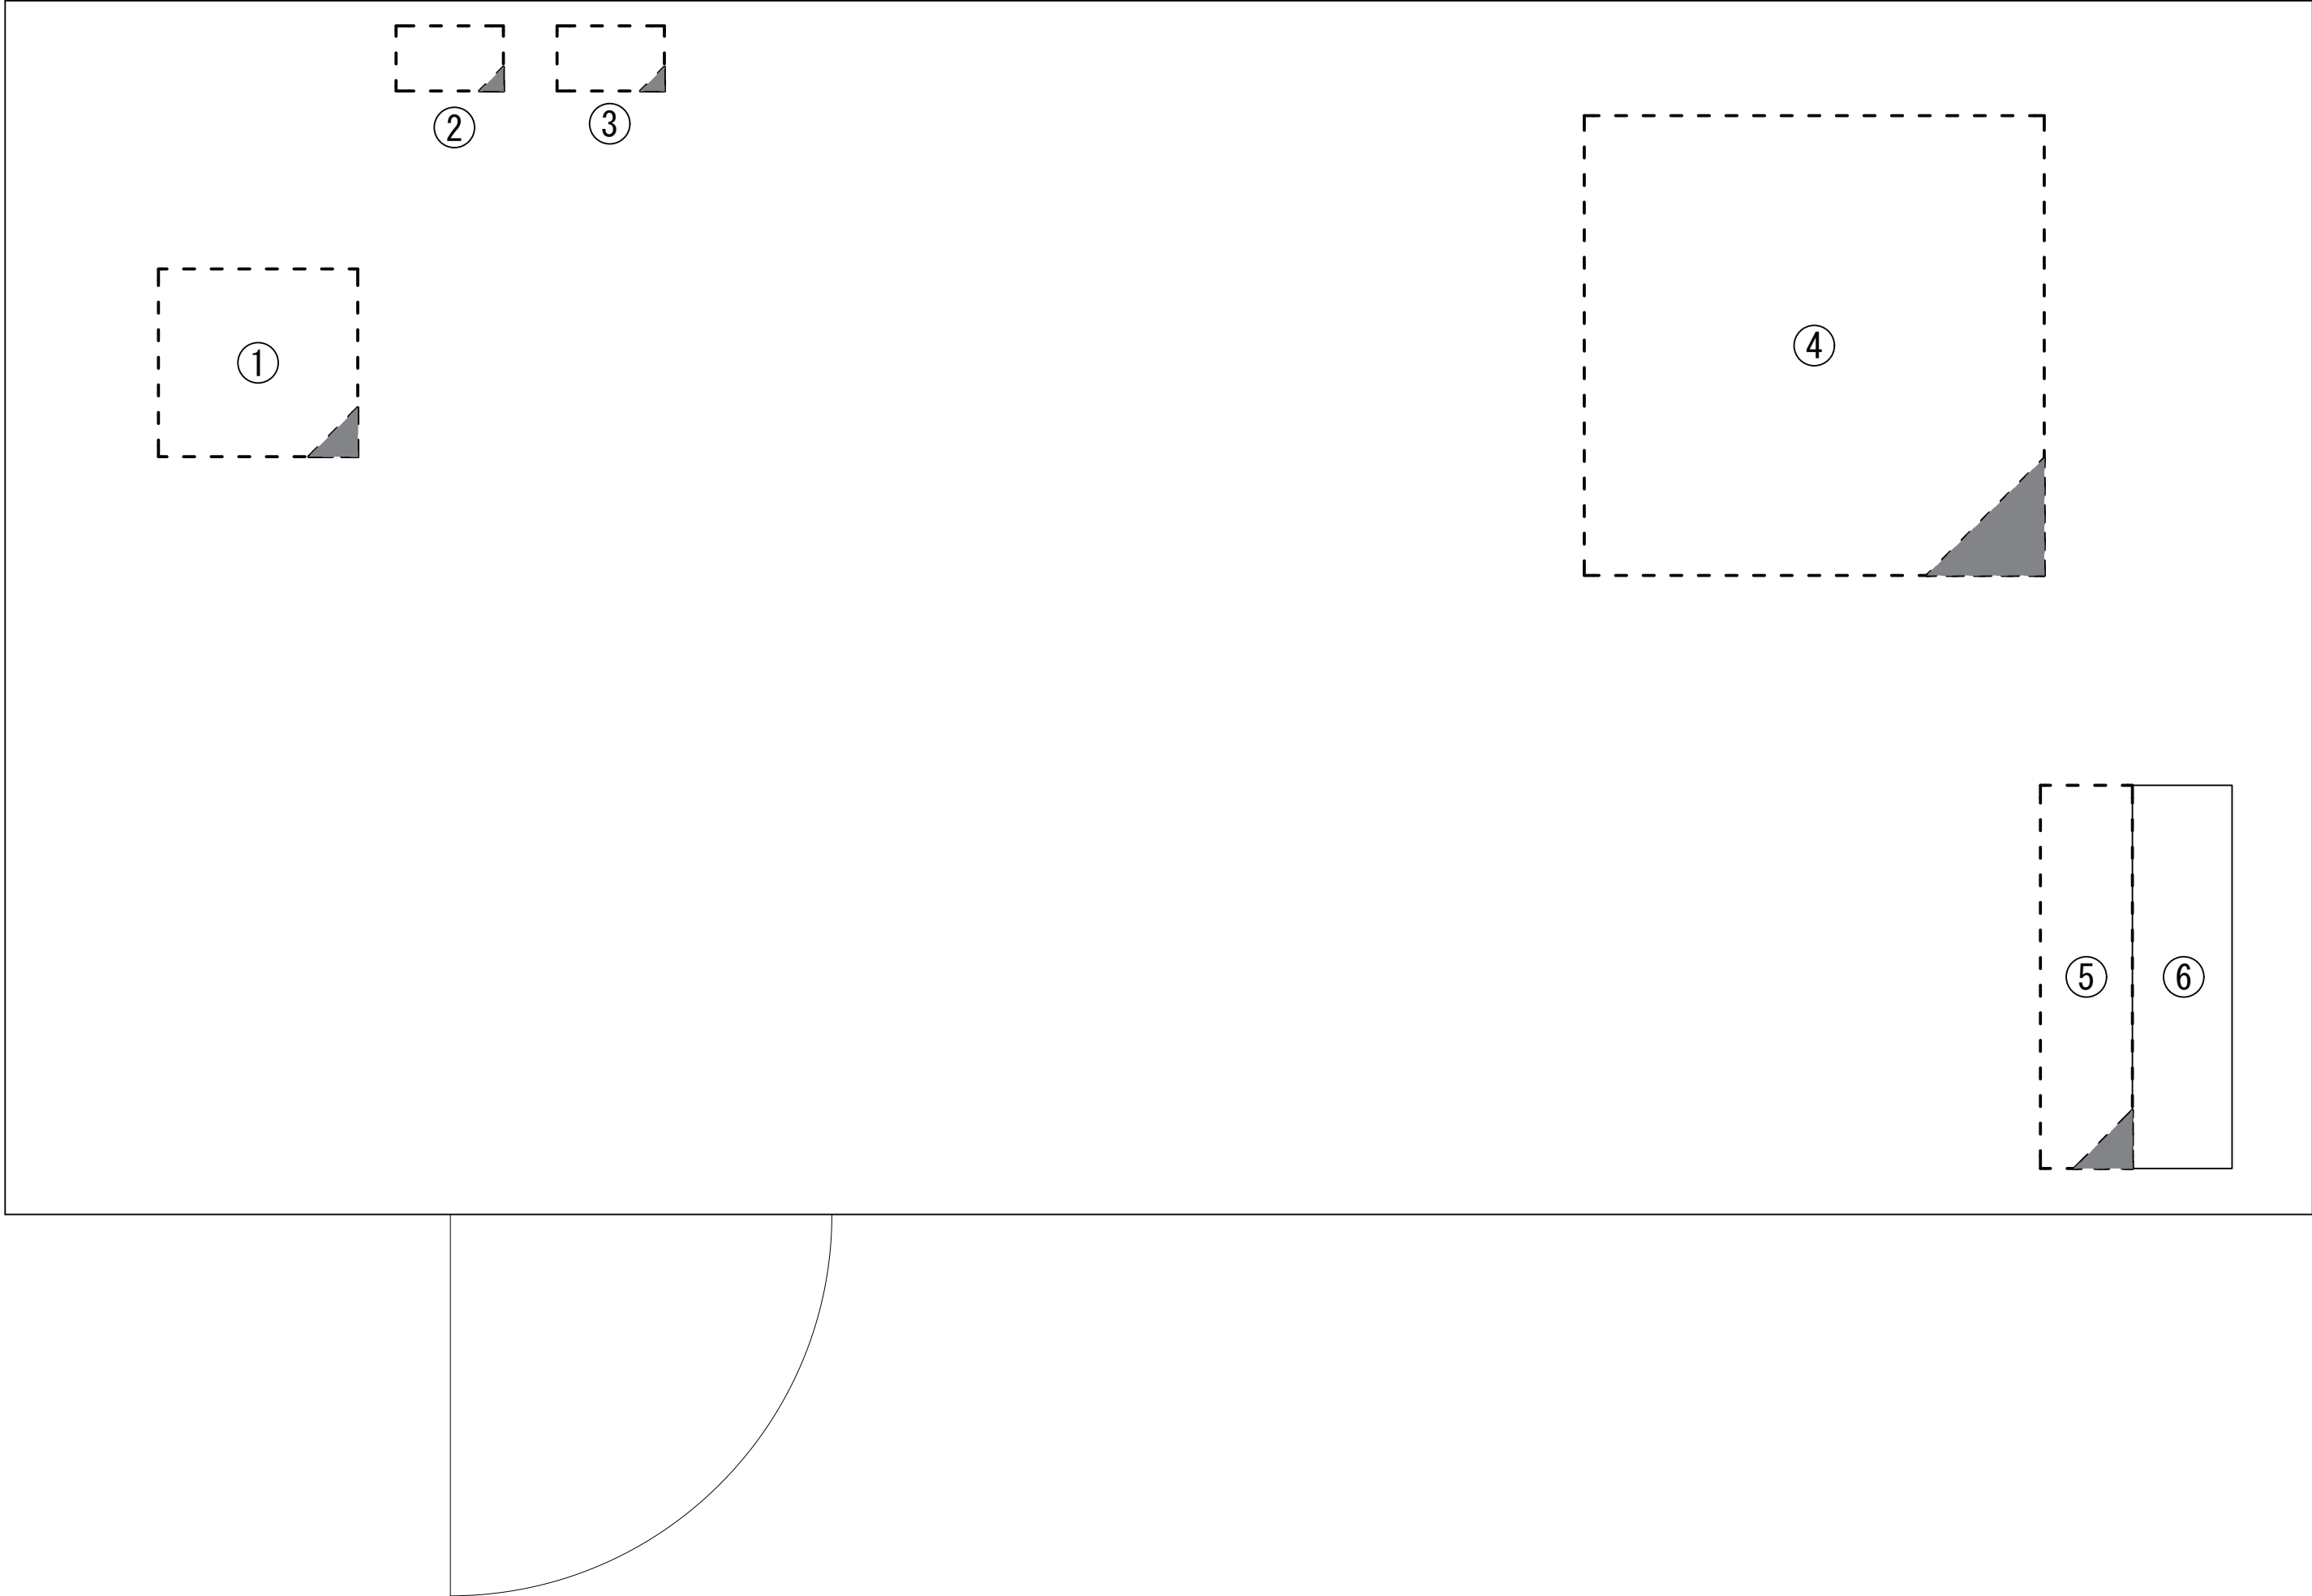

番号	名称	備考
①	中経局用無線送受信装置	撤去
②	空中線フィルタ	撤去
③	空中線フィルタ	撤去
④	直流電源装置	撤去
⑤	高速避雷ユニット	撤去
⑥	交流分電盤	既設

凡 例			
	: 新設		: 撤去
	: 新設		: 撤去
	: 既設		: 更新
	: 既設		: 既設



承認	設計	担当	縮尺
			NTS
			設計年度

工事名称 令和8・9・10年度 志摩市防災行政無線機器更新工事

図面名称 志摩42 越賀再送信子局 局舎平面図（撤去）

志摩42 越賀再送信子局 空中線立面図(撤去)

配線系統図

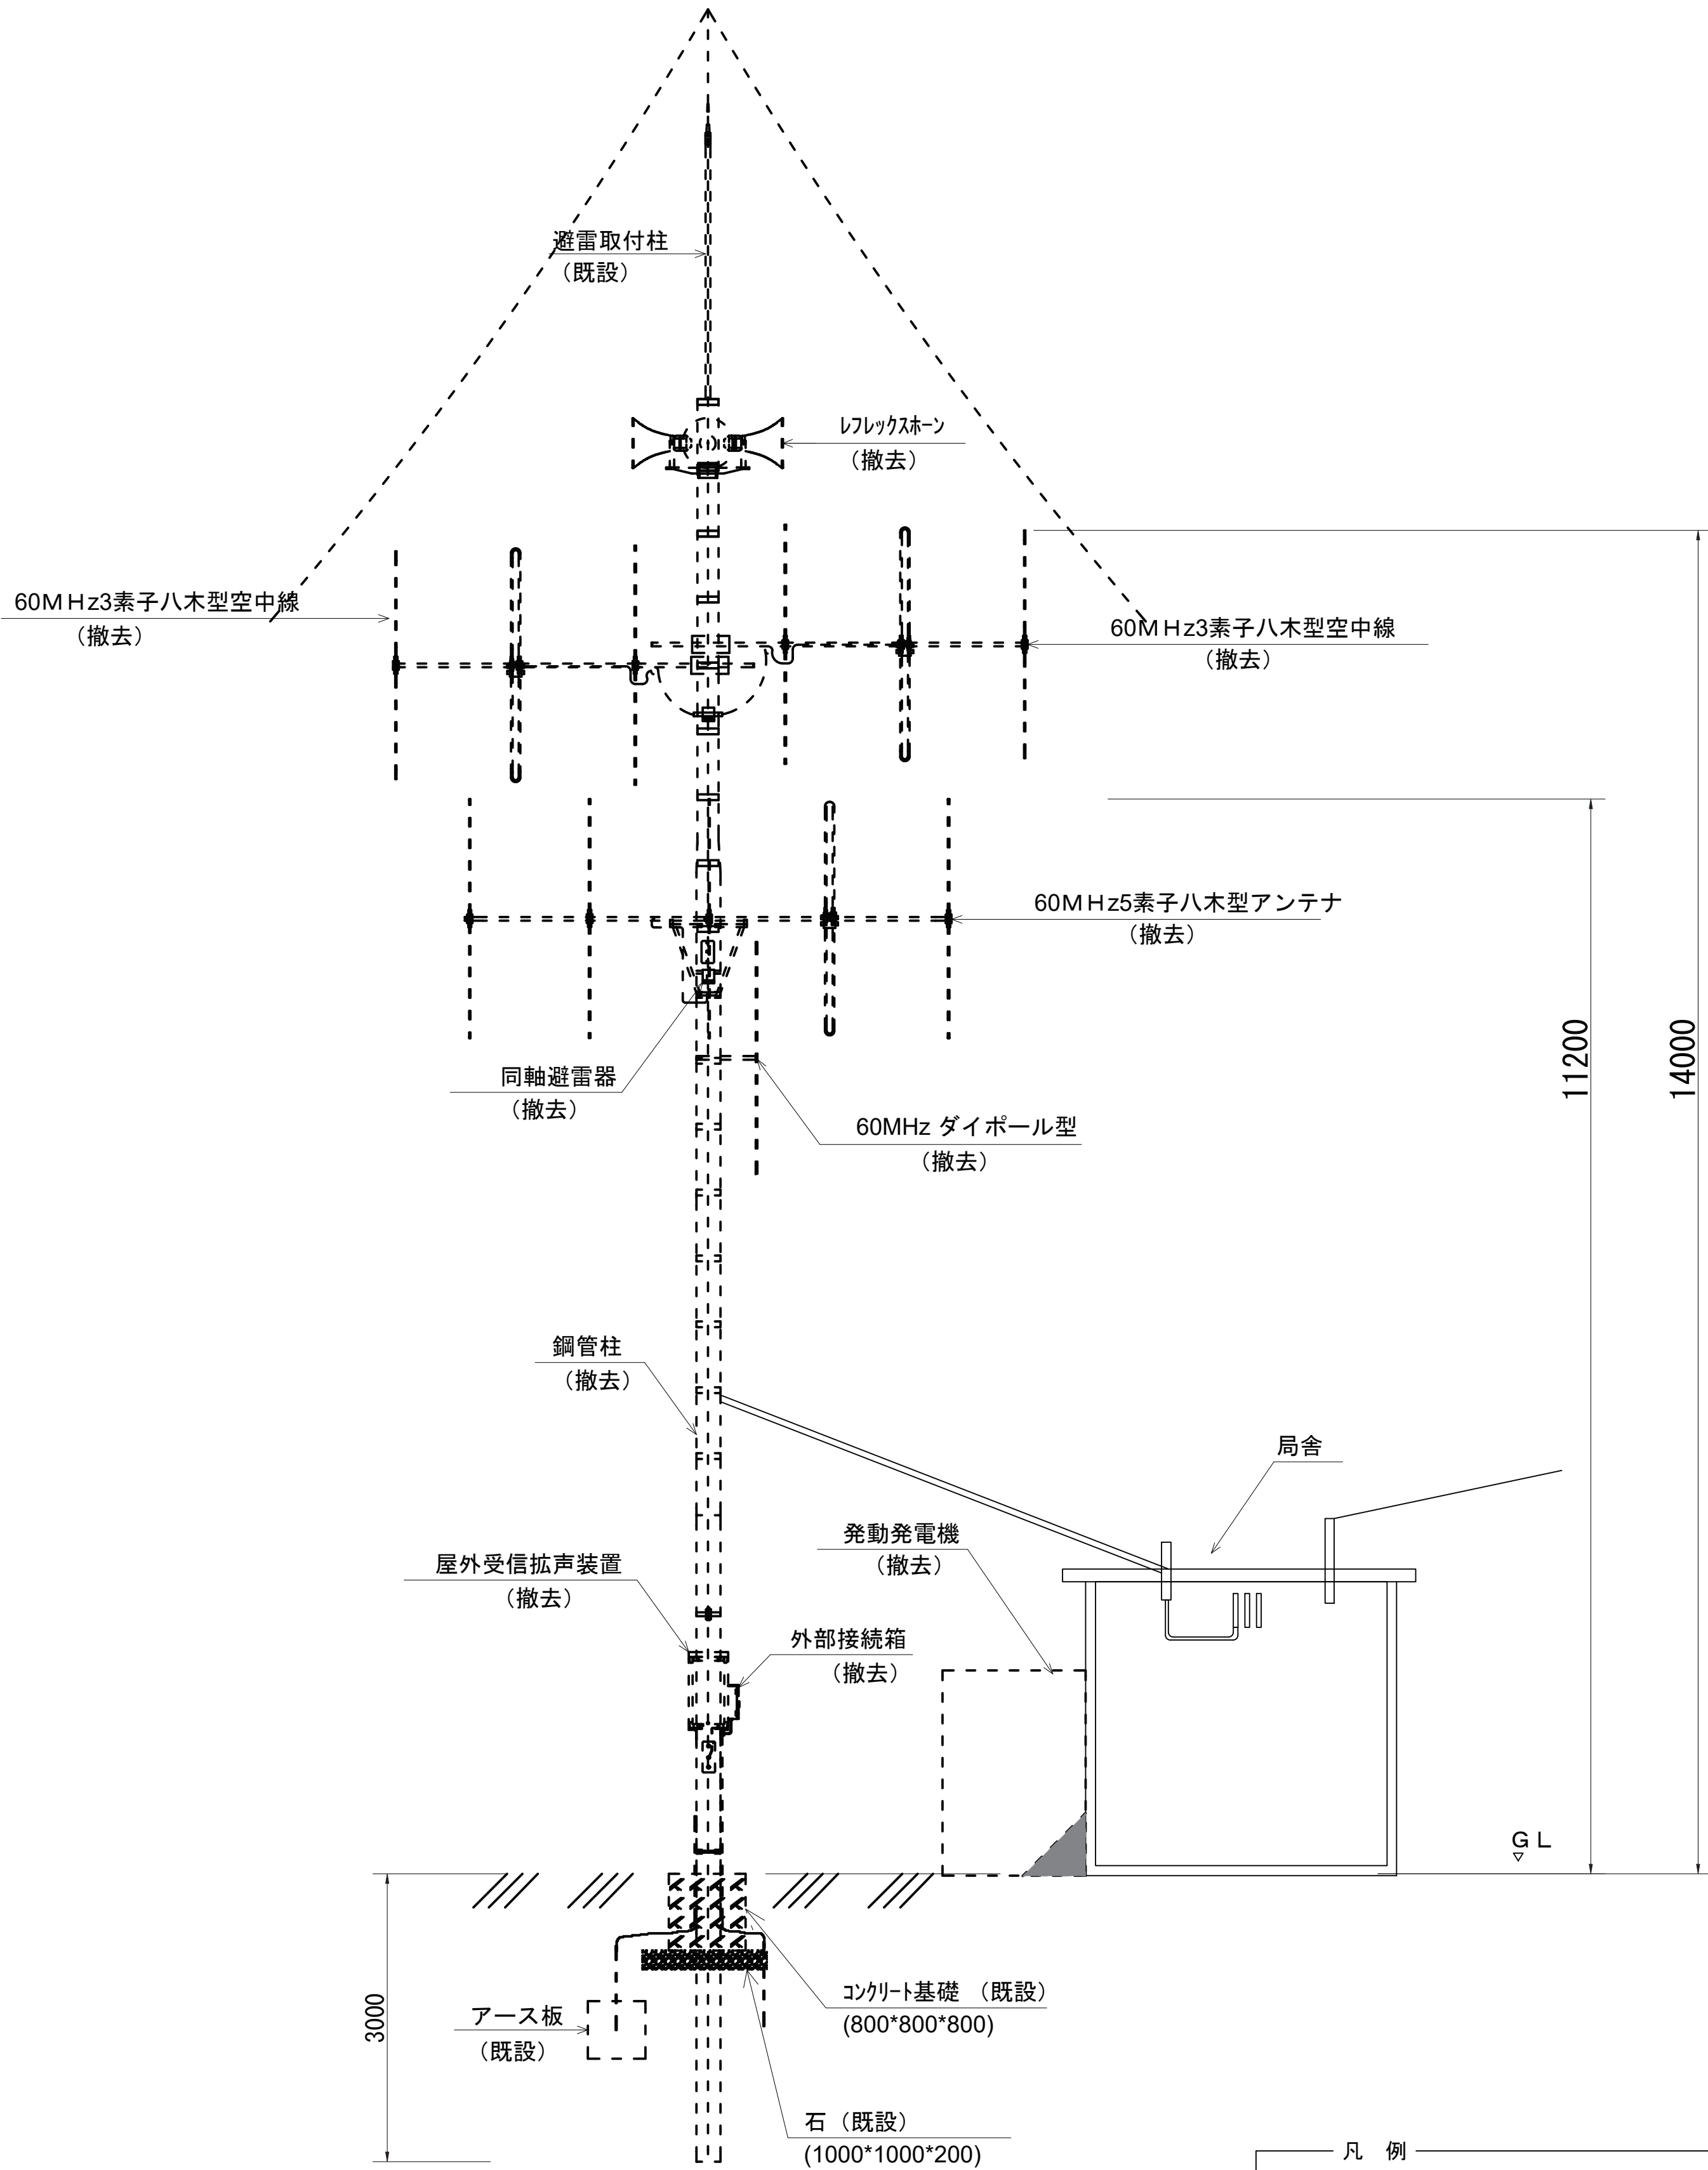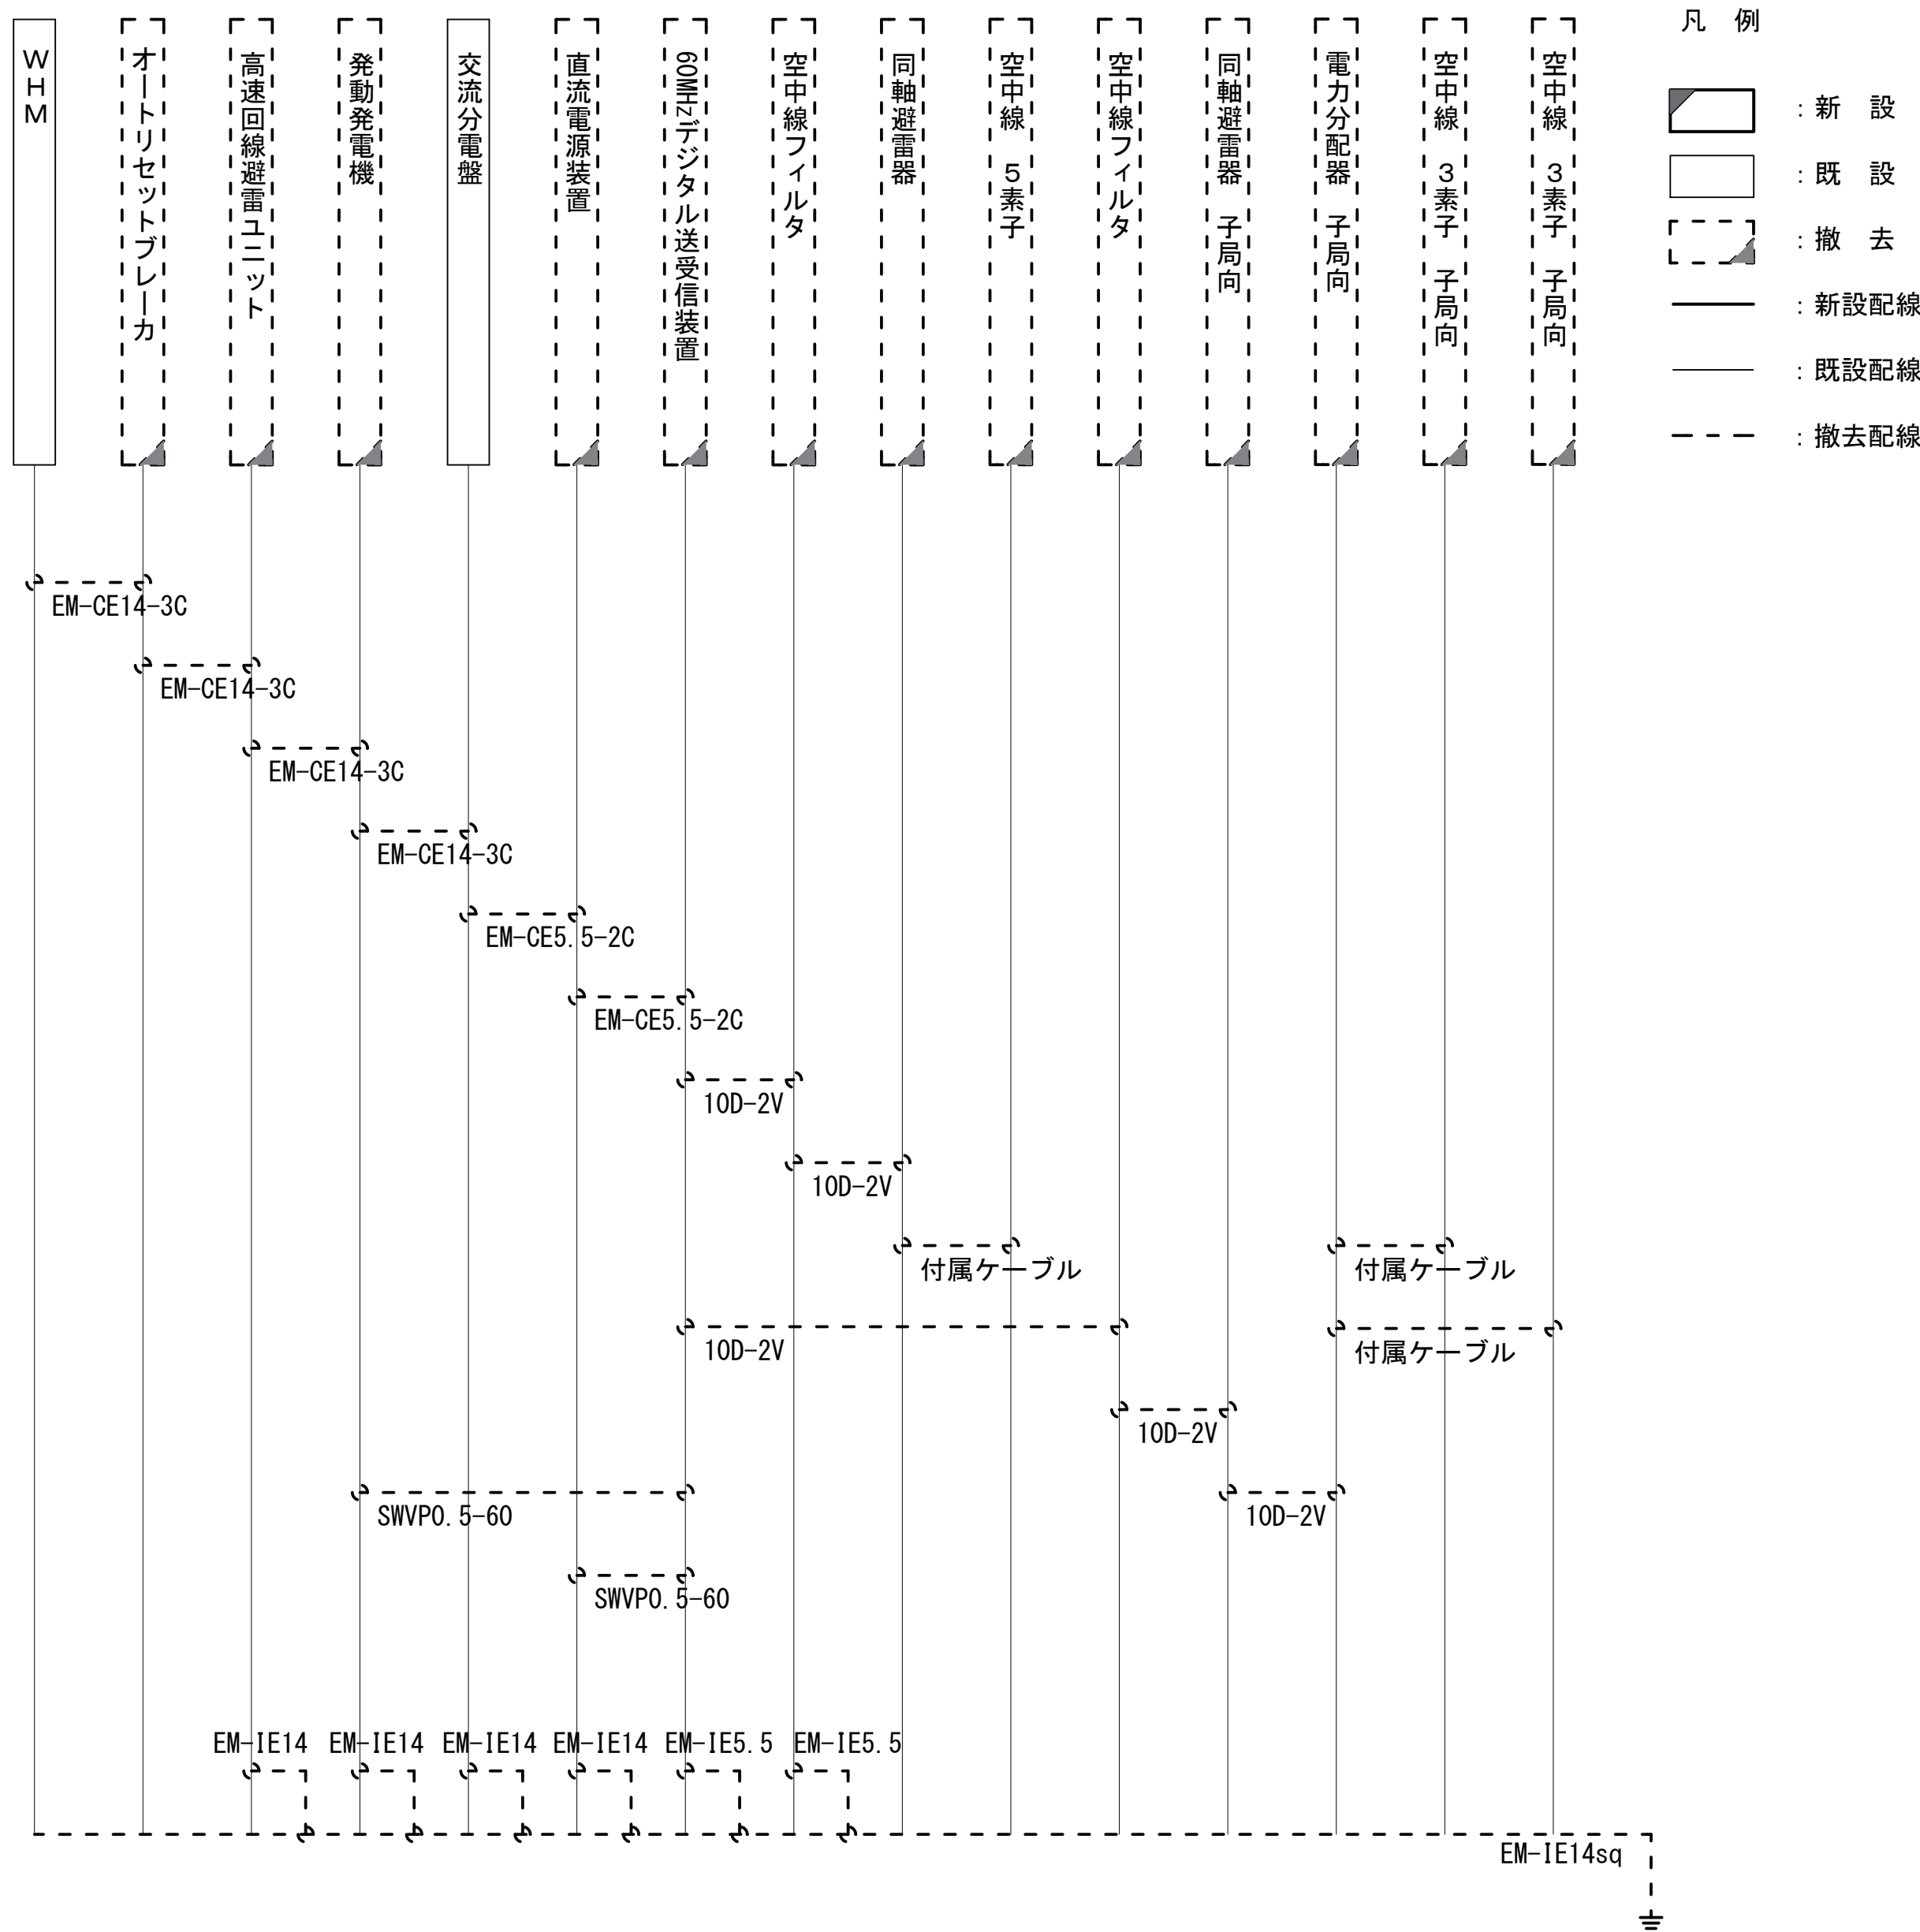


凡 例			

承認	設計	担当	縮尺
			1:50
			設計年度





工事名称 令和8・9・10年度 志摩市防災行政無線機器更新工事
図面名称 志摩42 越賀再送信子局 空中線立面図(撤去)

大王28 1階平面図(新設)

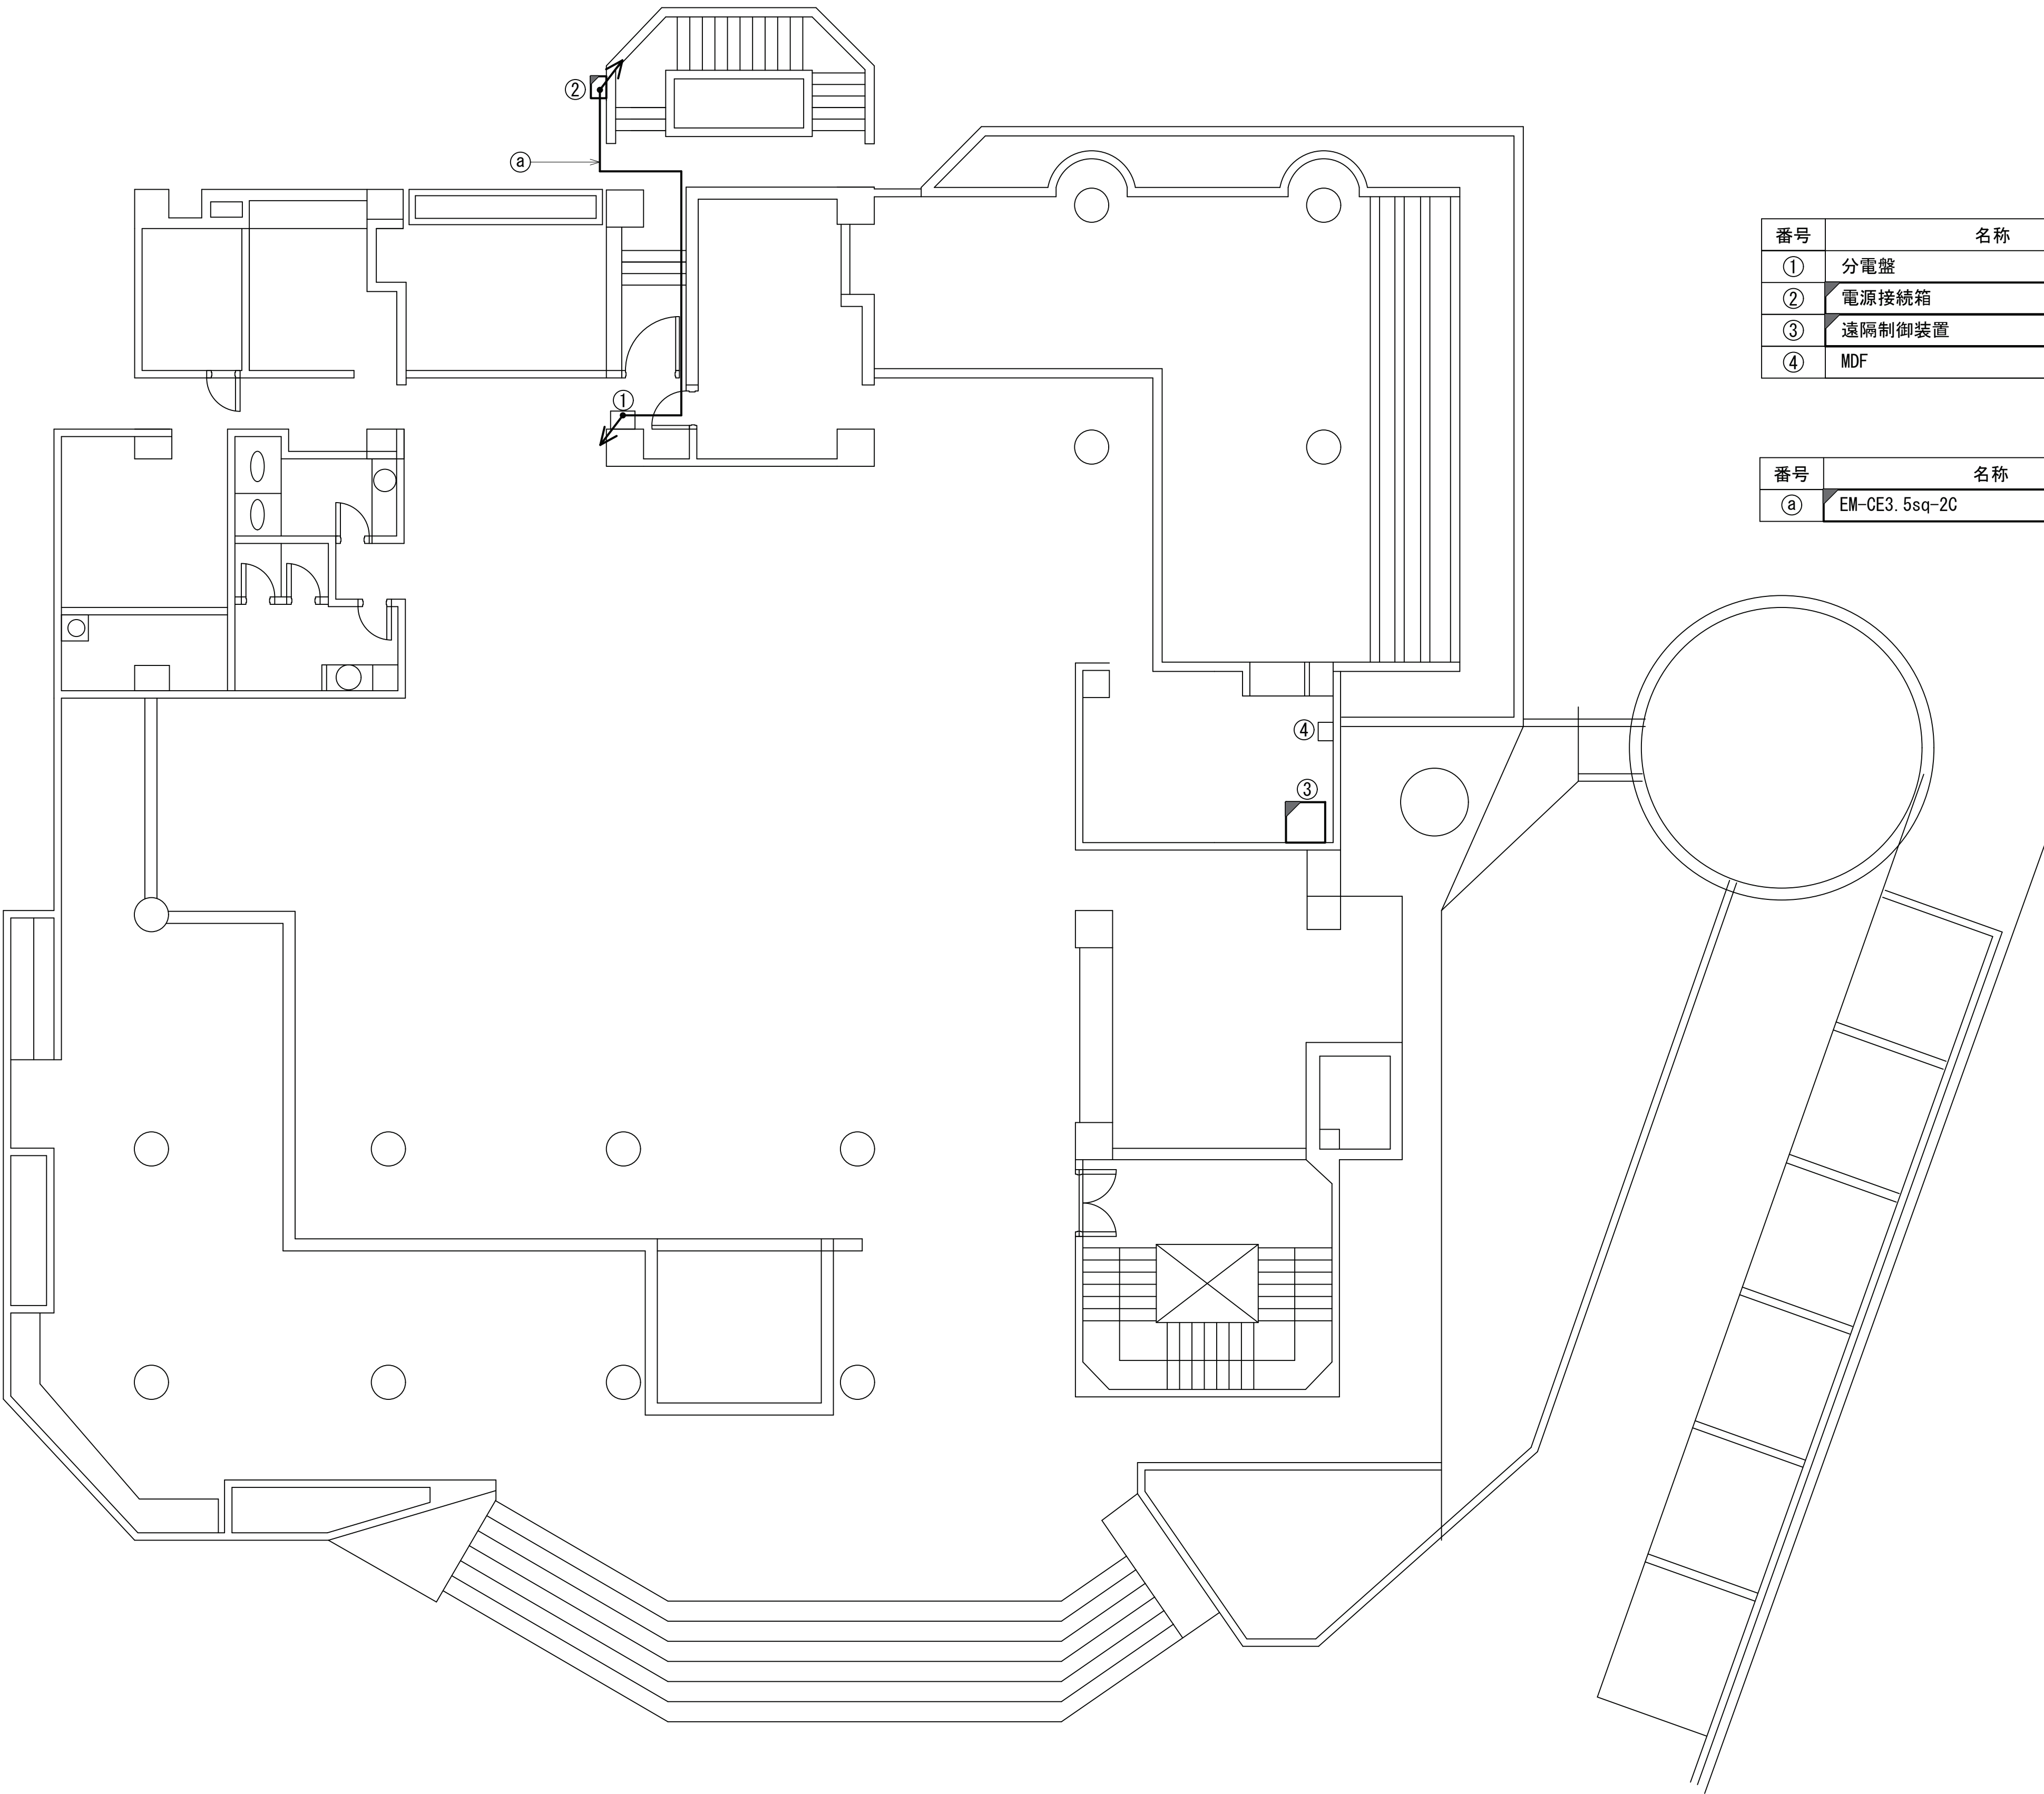



番号	名称	備考
①	分電盤	既設
②	電源接続箱	新設
③	遠隔制御装置	新設
④	MDF	既設

番号	名称	備考
⑧	EM-CE3. 5sq-2C	HIVE22

    凡 例			
	: 新設		: 撤去
	: 既設		: 更新
	: 新設		: 撤去
	: 既設		: 更新

大王28 屋上平面図(新設)

配線系統図

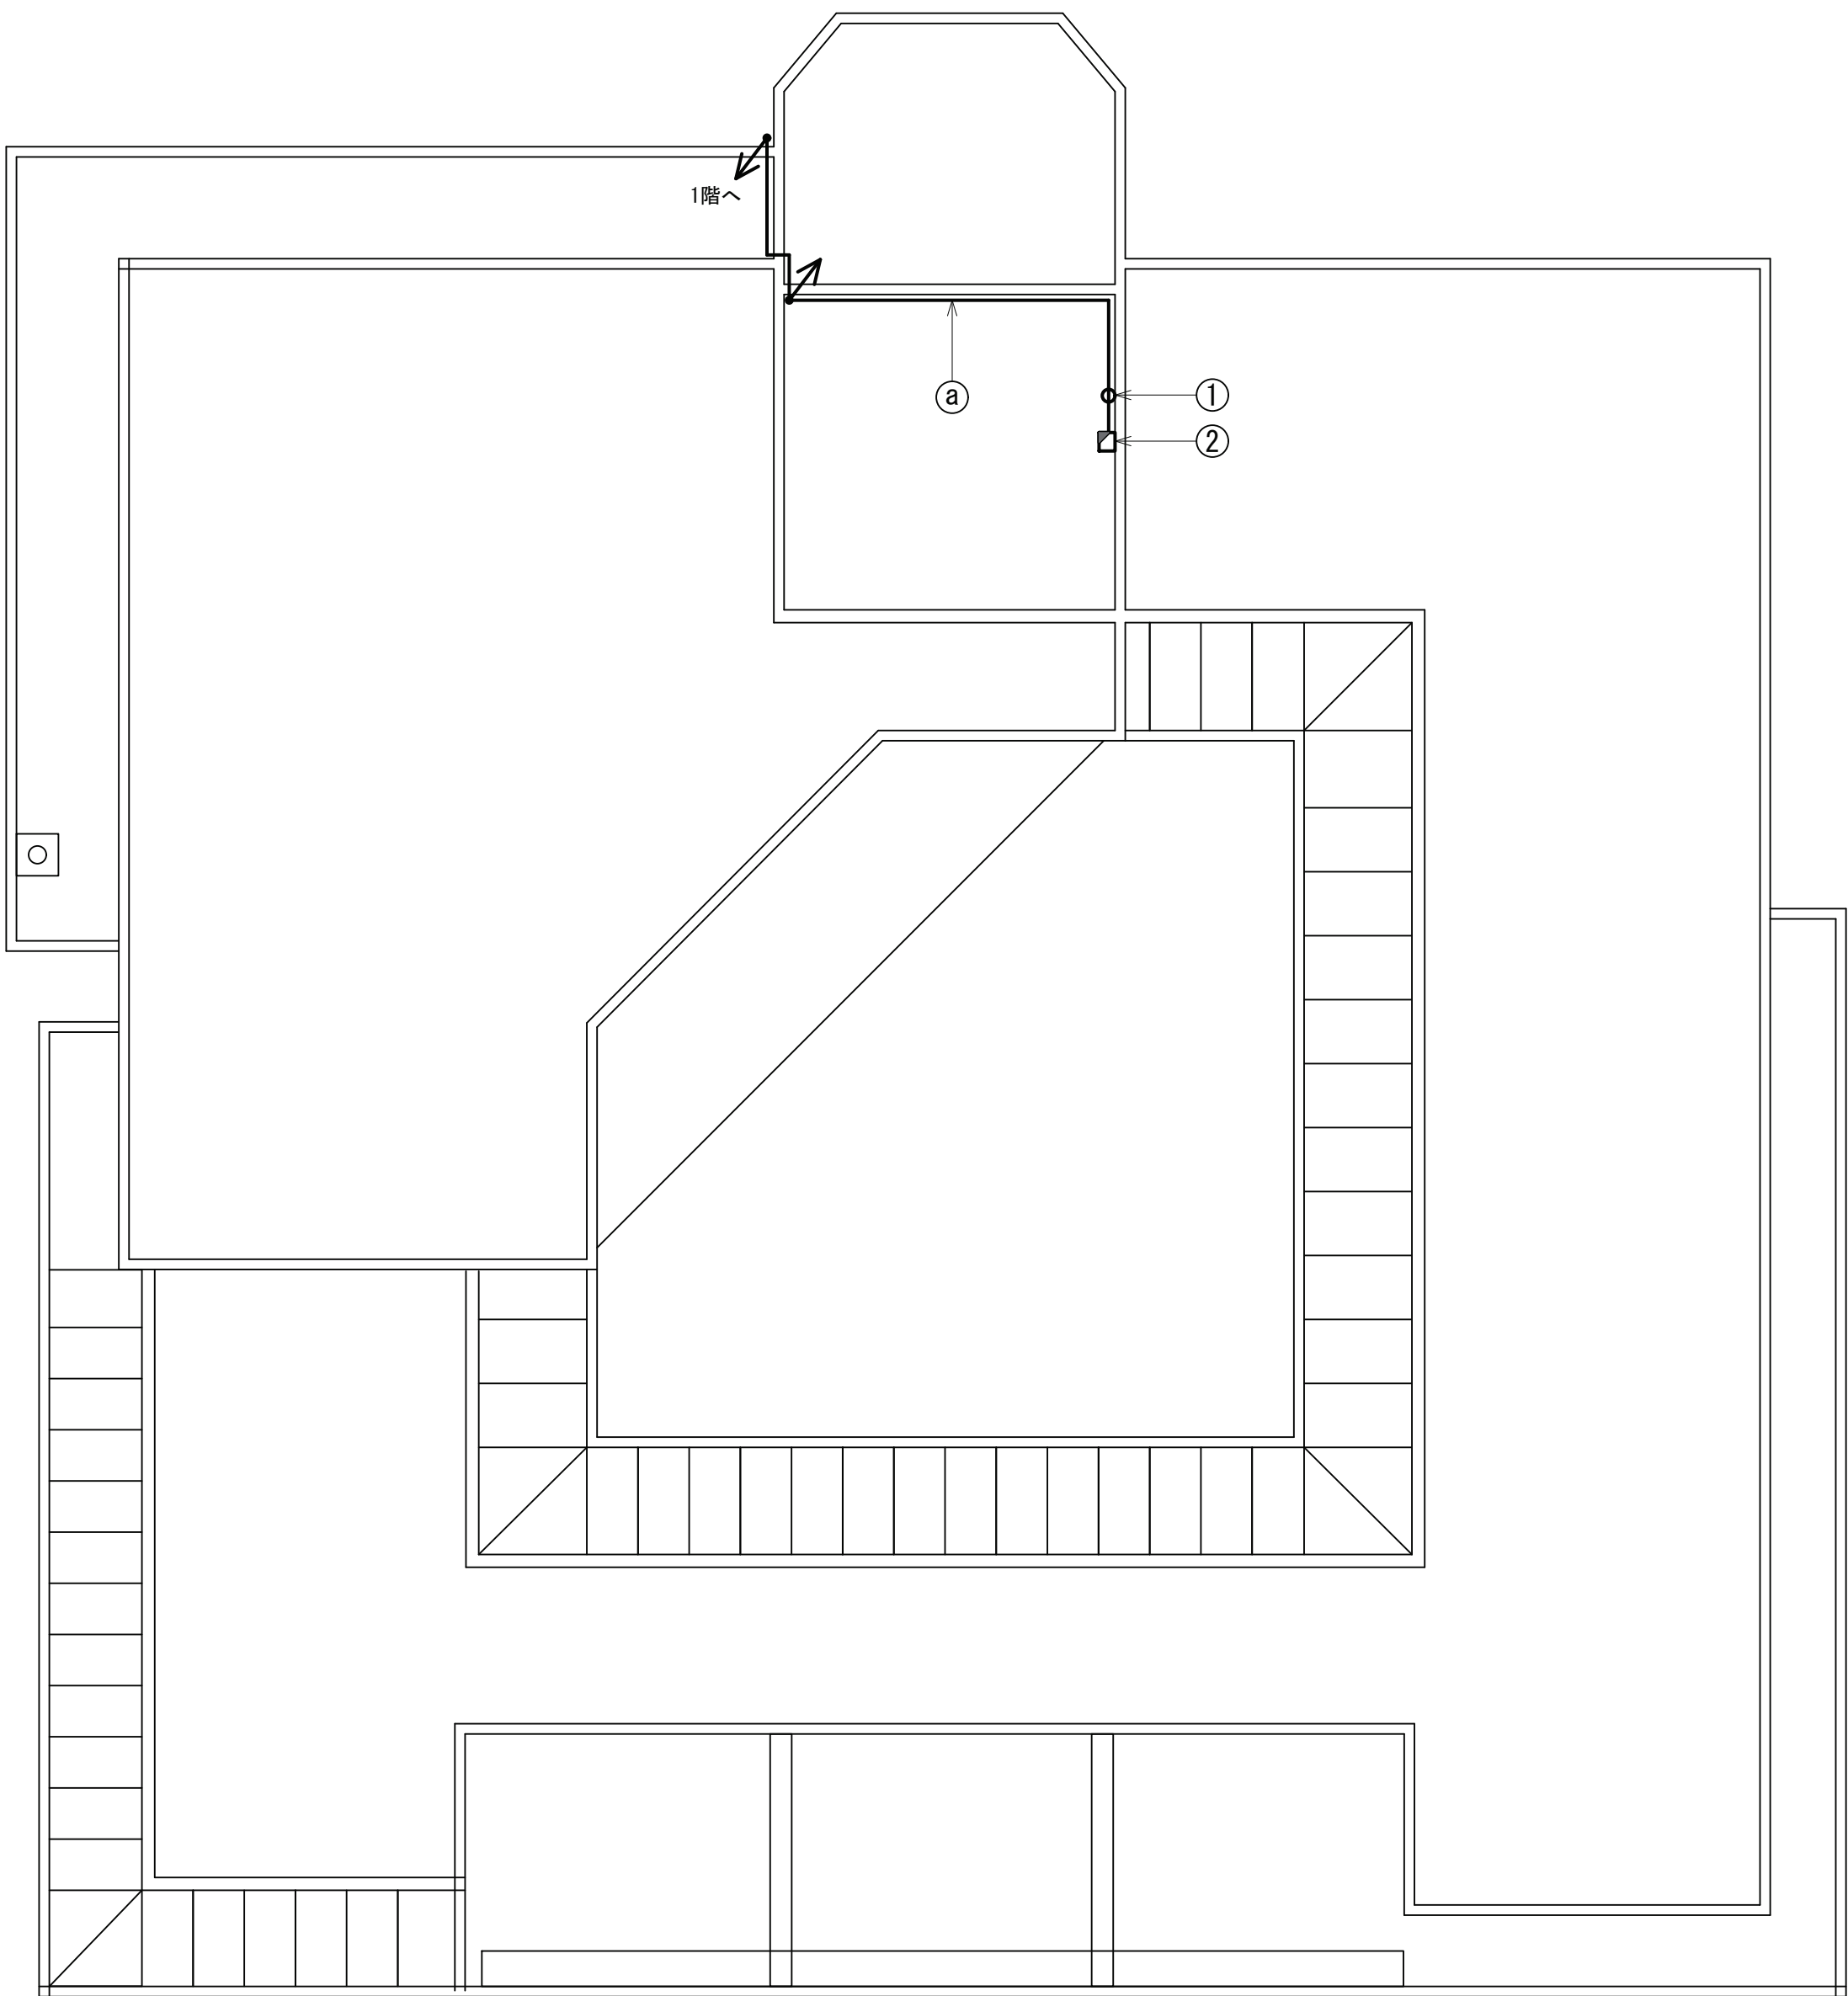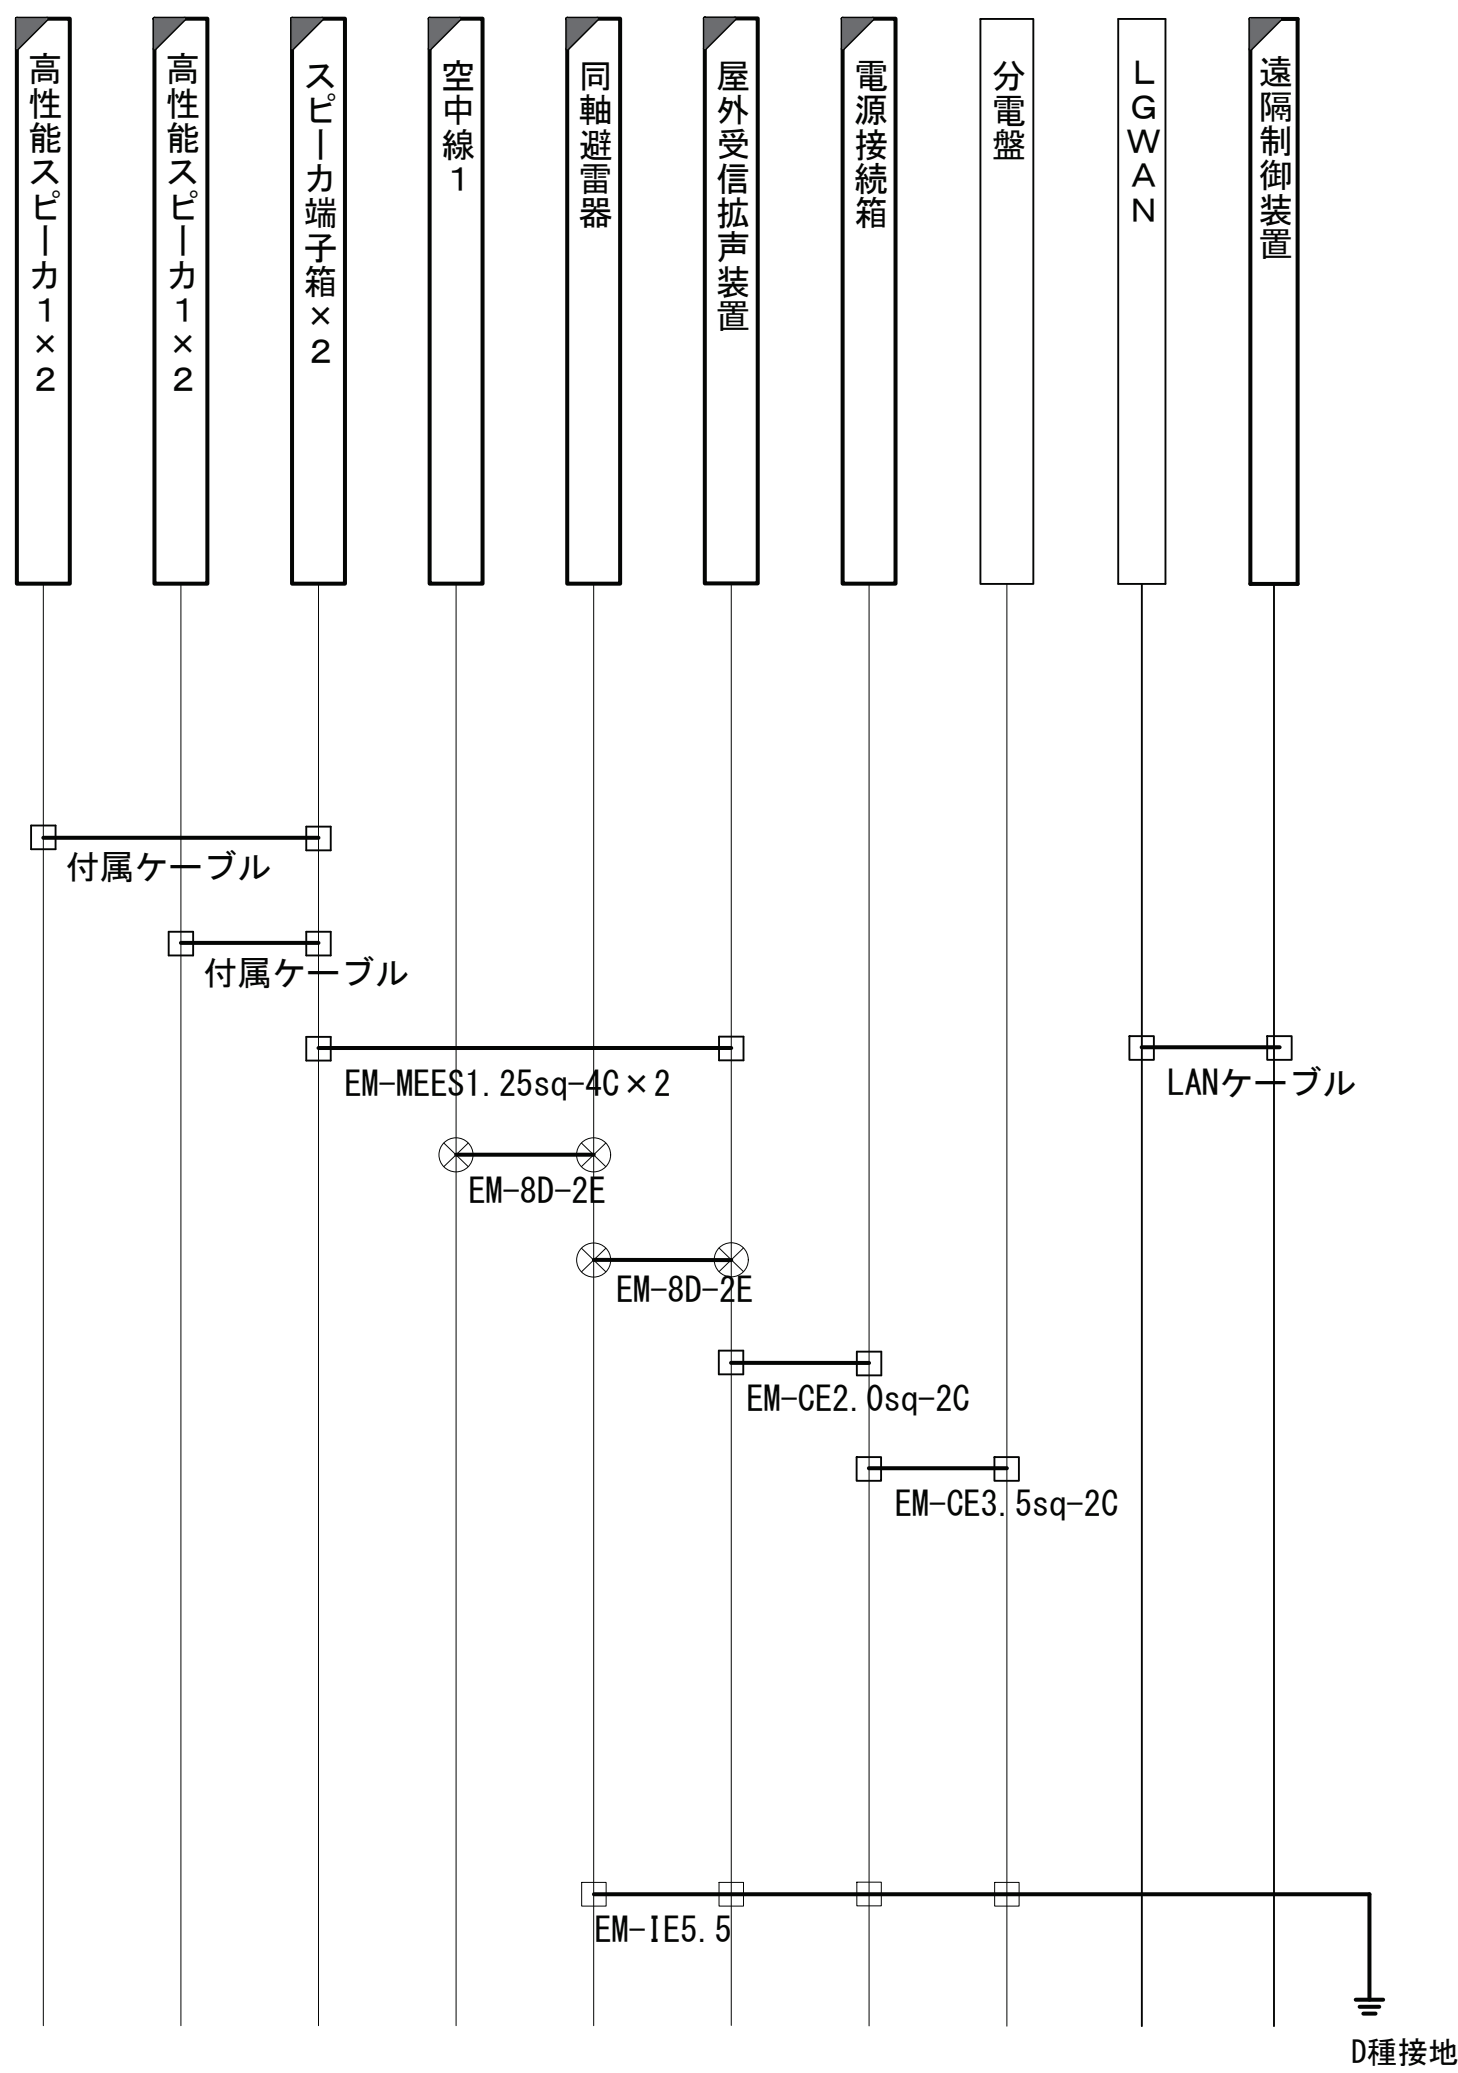


番号	名称	備考
①	空中線柱	既設
②	屋外受信拡声装置	新設

番号	名称	備考
③	EM-CE2.0sq-2C	HIVE22

凡 例			
	: 新設		: 撤去
	: 既設		: 撤去
	: 新設		: 撤去
	: 既設		: 撤去

承認	設計	担当	縮尺	工事名称	No.023
			1:100 設計年度	令和8・9・10年度 志摩市防災行政無線機器更新工事 図面名称 大王28 屋上平面図(新設)	

大王28 立面図(新設)

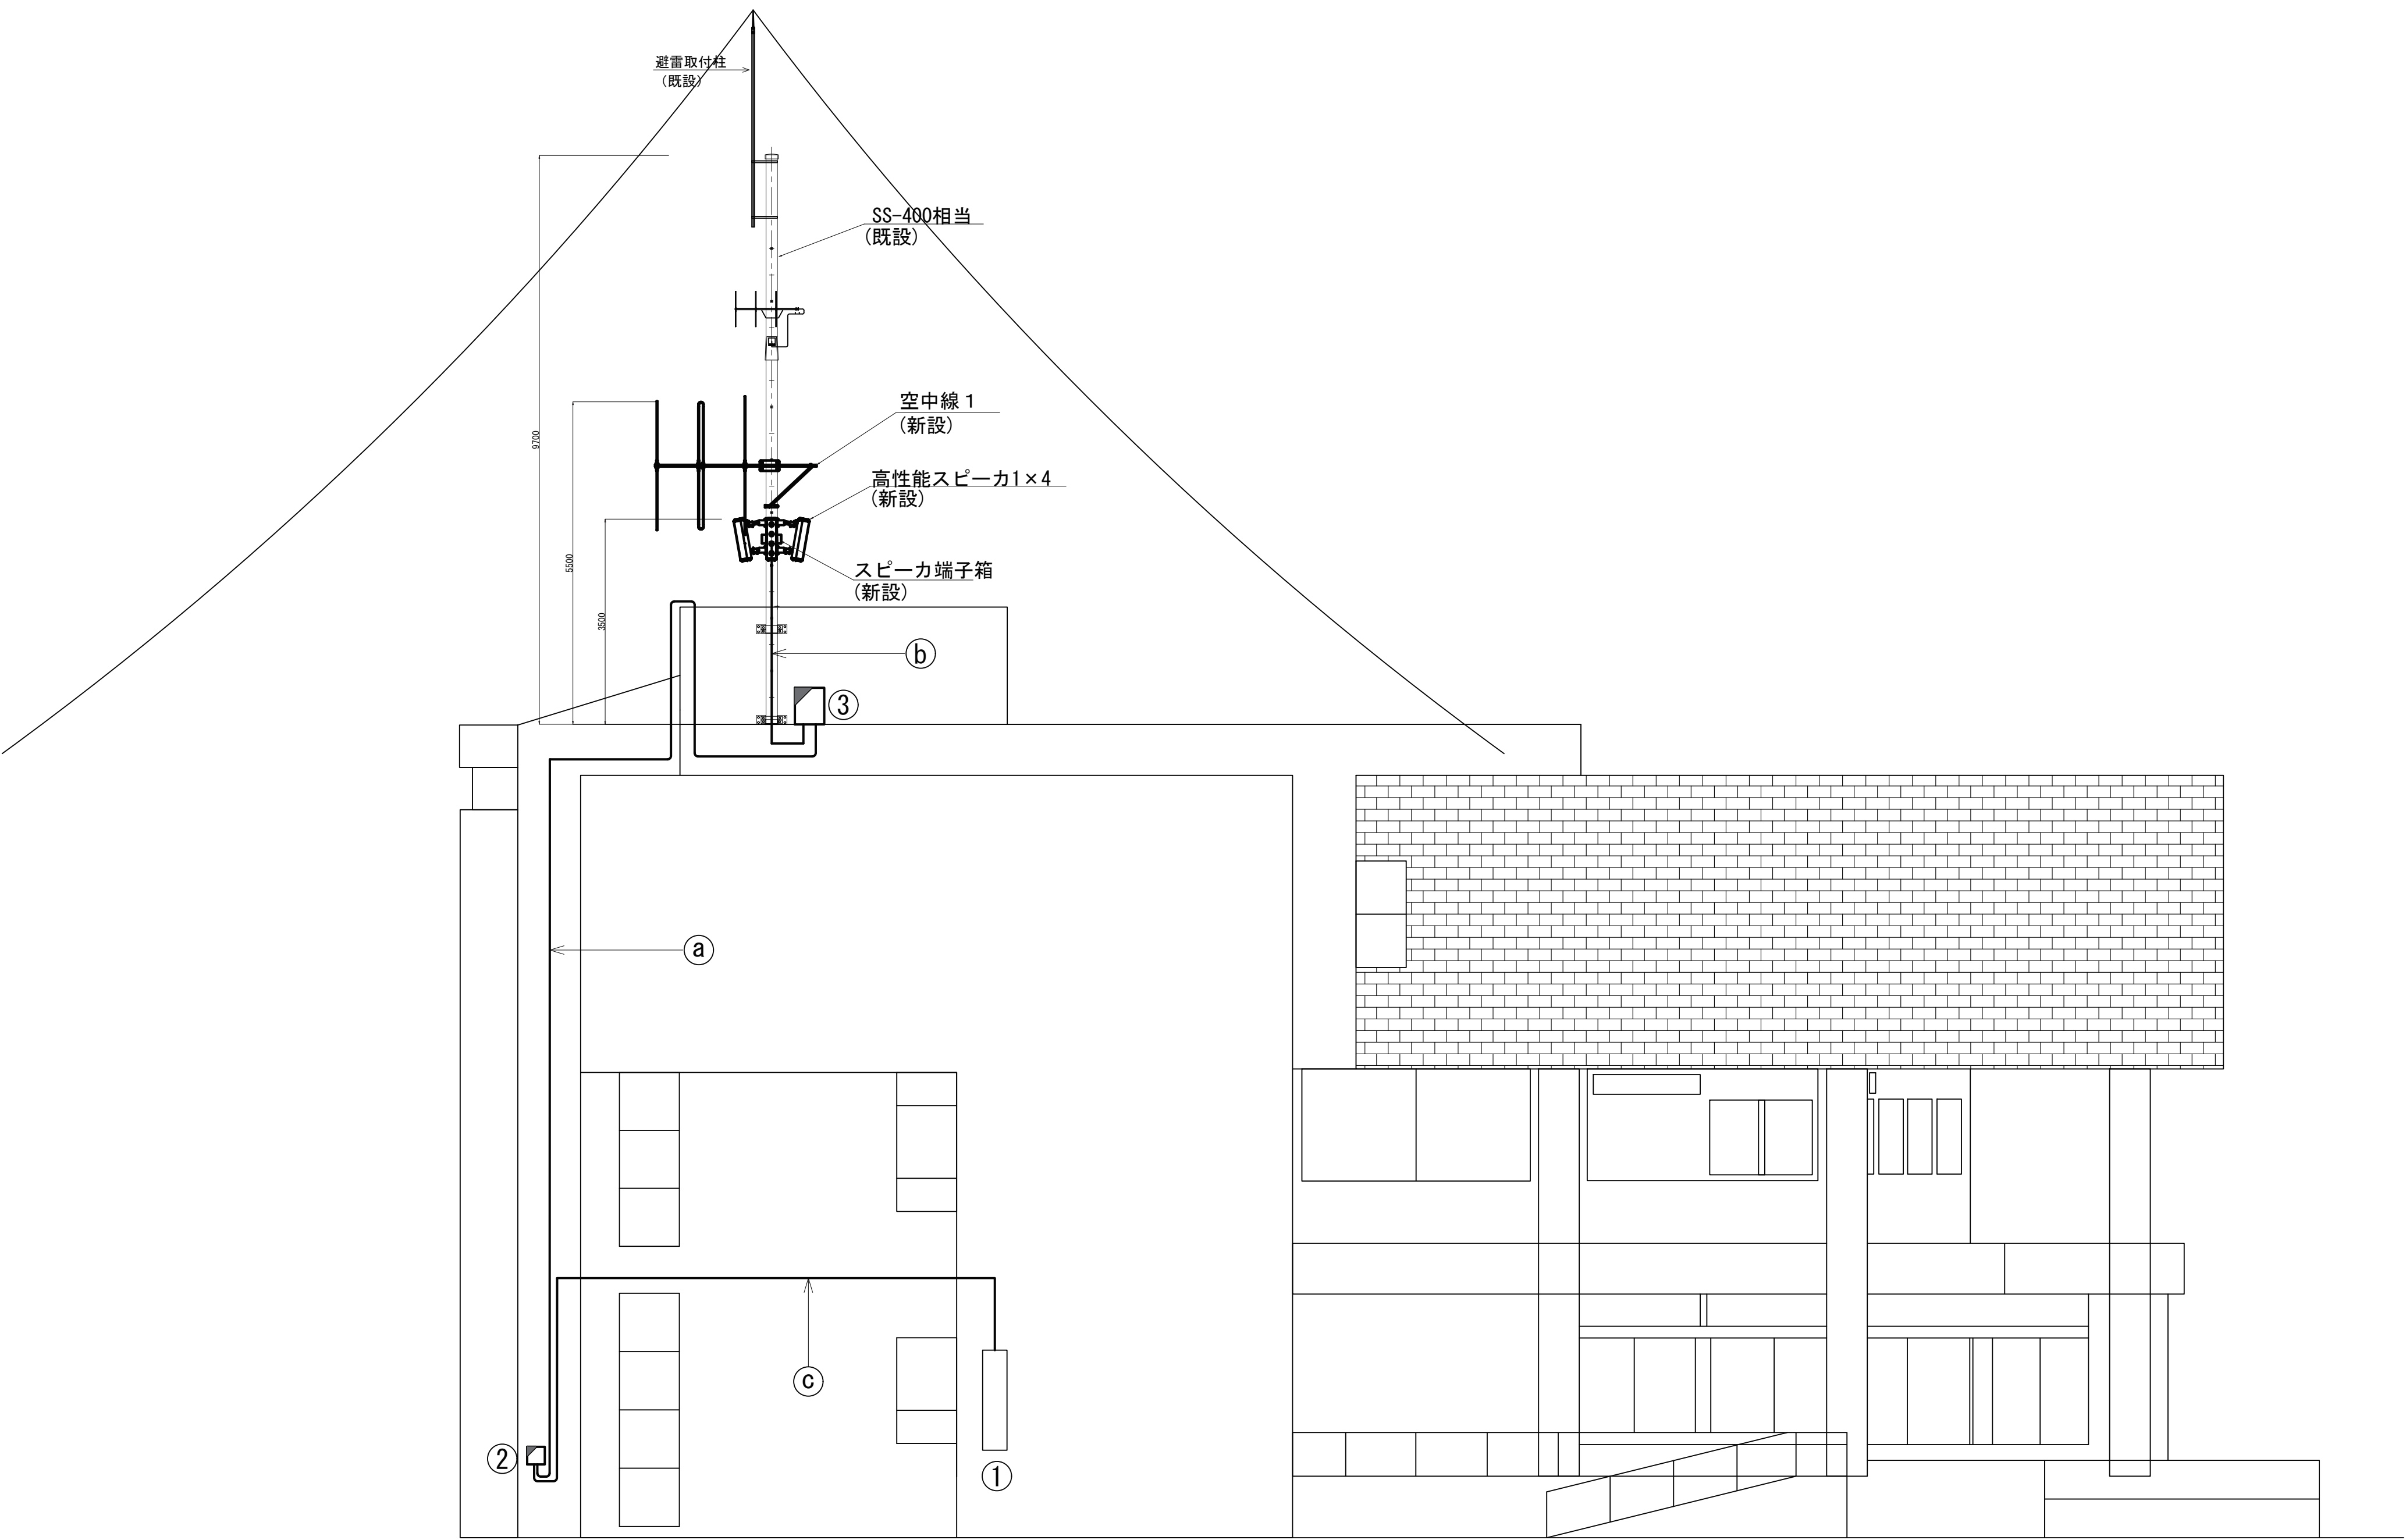


番号	名称	備考
①	分電盤	既設
②	電源接続装置	新設
③	屋外受信拡声装置	新設

番号	名称	備考
a	EM-CE2. 0sq-2C	HIVE22
b	EM-MEES1. 25sq-4C×2	HIVE28
	EM-8D-2E	HIVE28
c	EM-CE3. 5sq-2C	HIVE22

凡 例			
: 新設	: 新設	: 新設	: 新設
: 既設	: 更新	: 既設	

大王28 1階平面図(撤去)


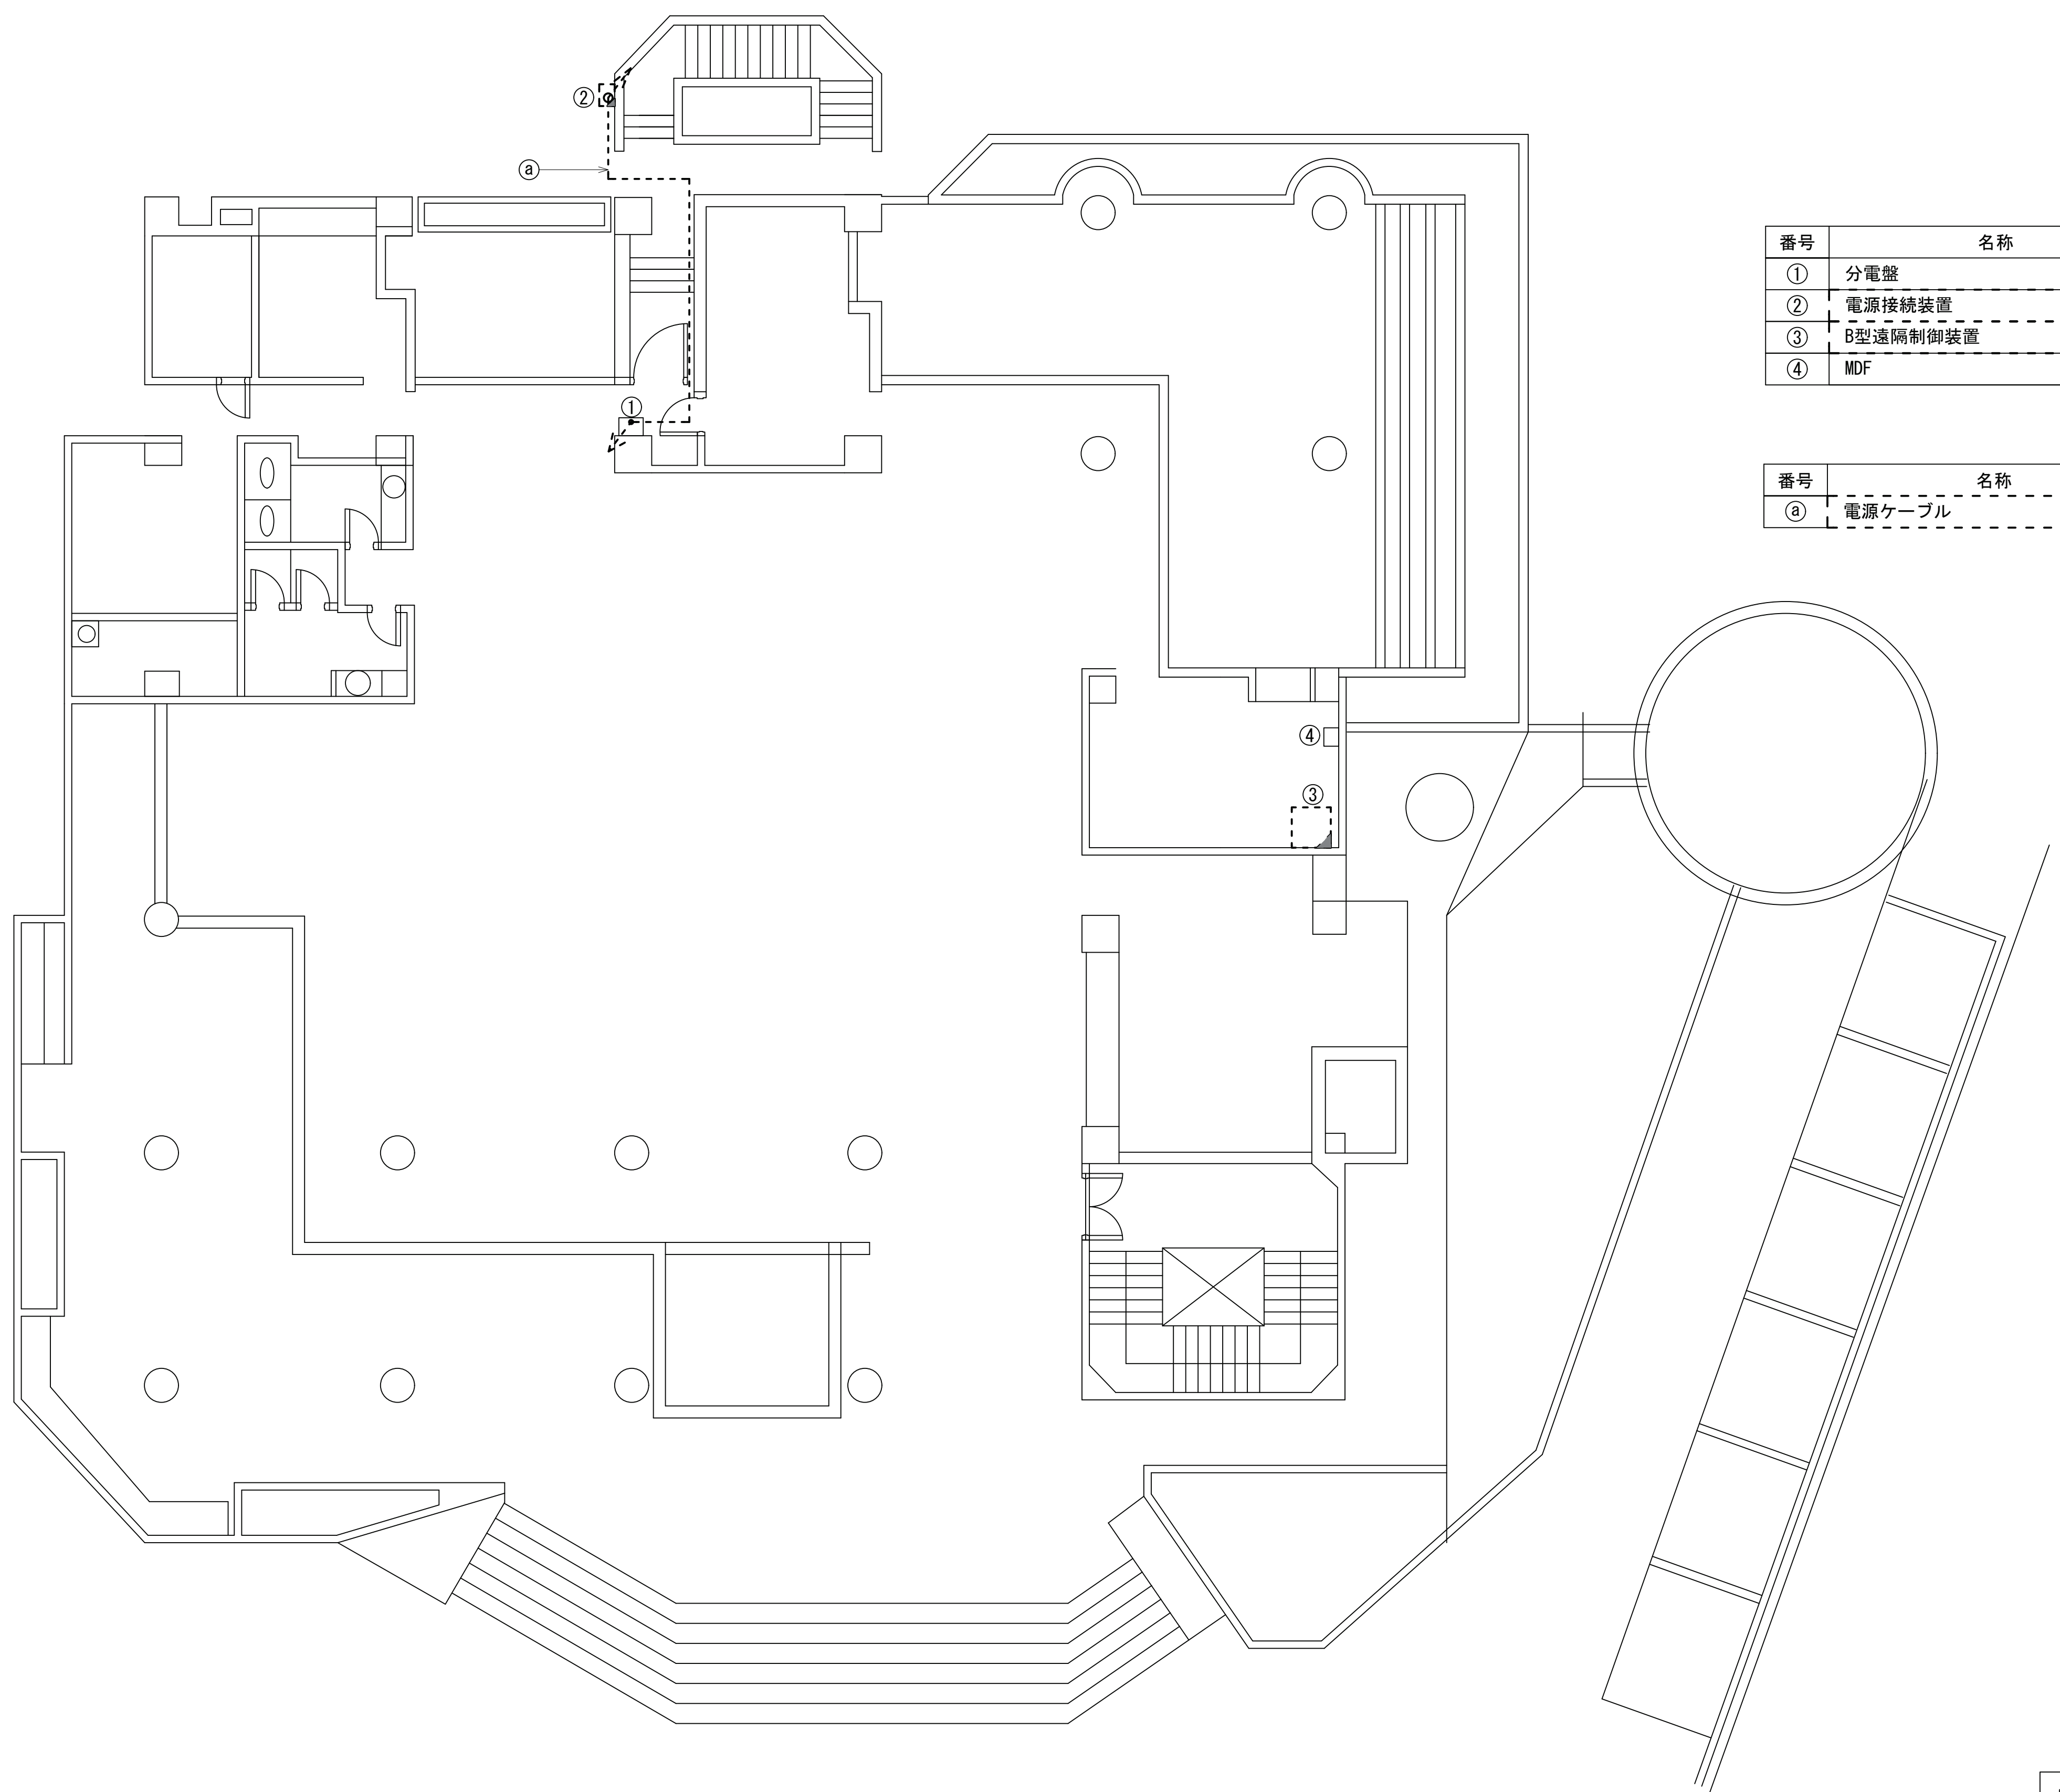


番号	名称	備考
①	分電盤	既設
②	電源接続装置	撤去
③	B型遠隔制御装置	撤去
④	MDF	既設

番号	名称	備考
⑤	電源ケーブル	PE22

凡 例			
	: 新設		: 撤去
	: 新設		: 撤去
	: 既設		: 更新
	: 既設		: 既設

大王28 屋上平面図(撤去)

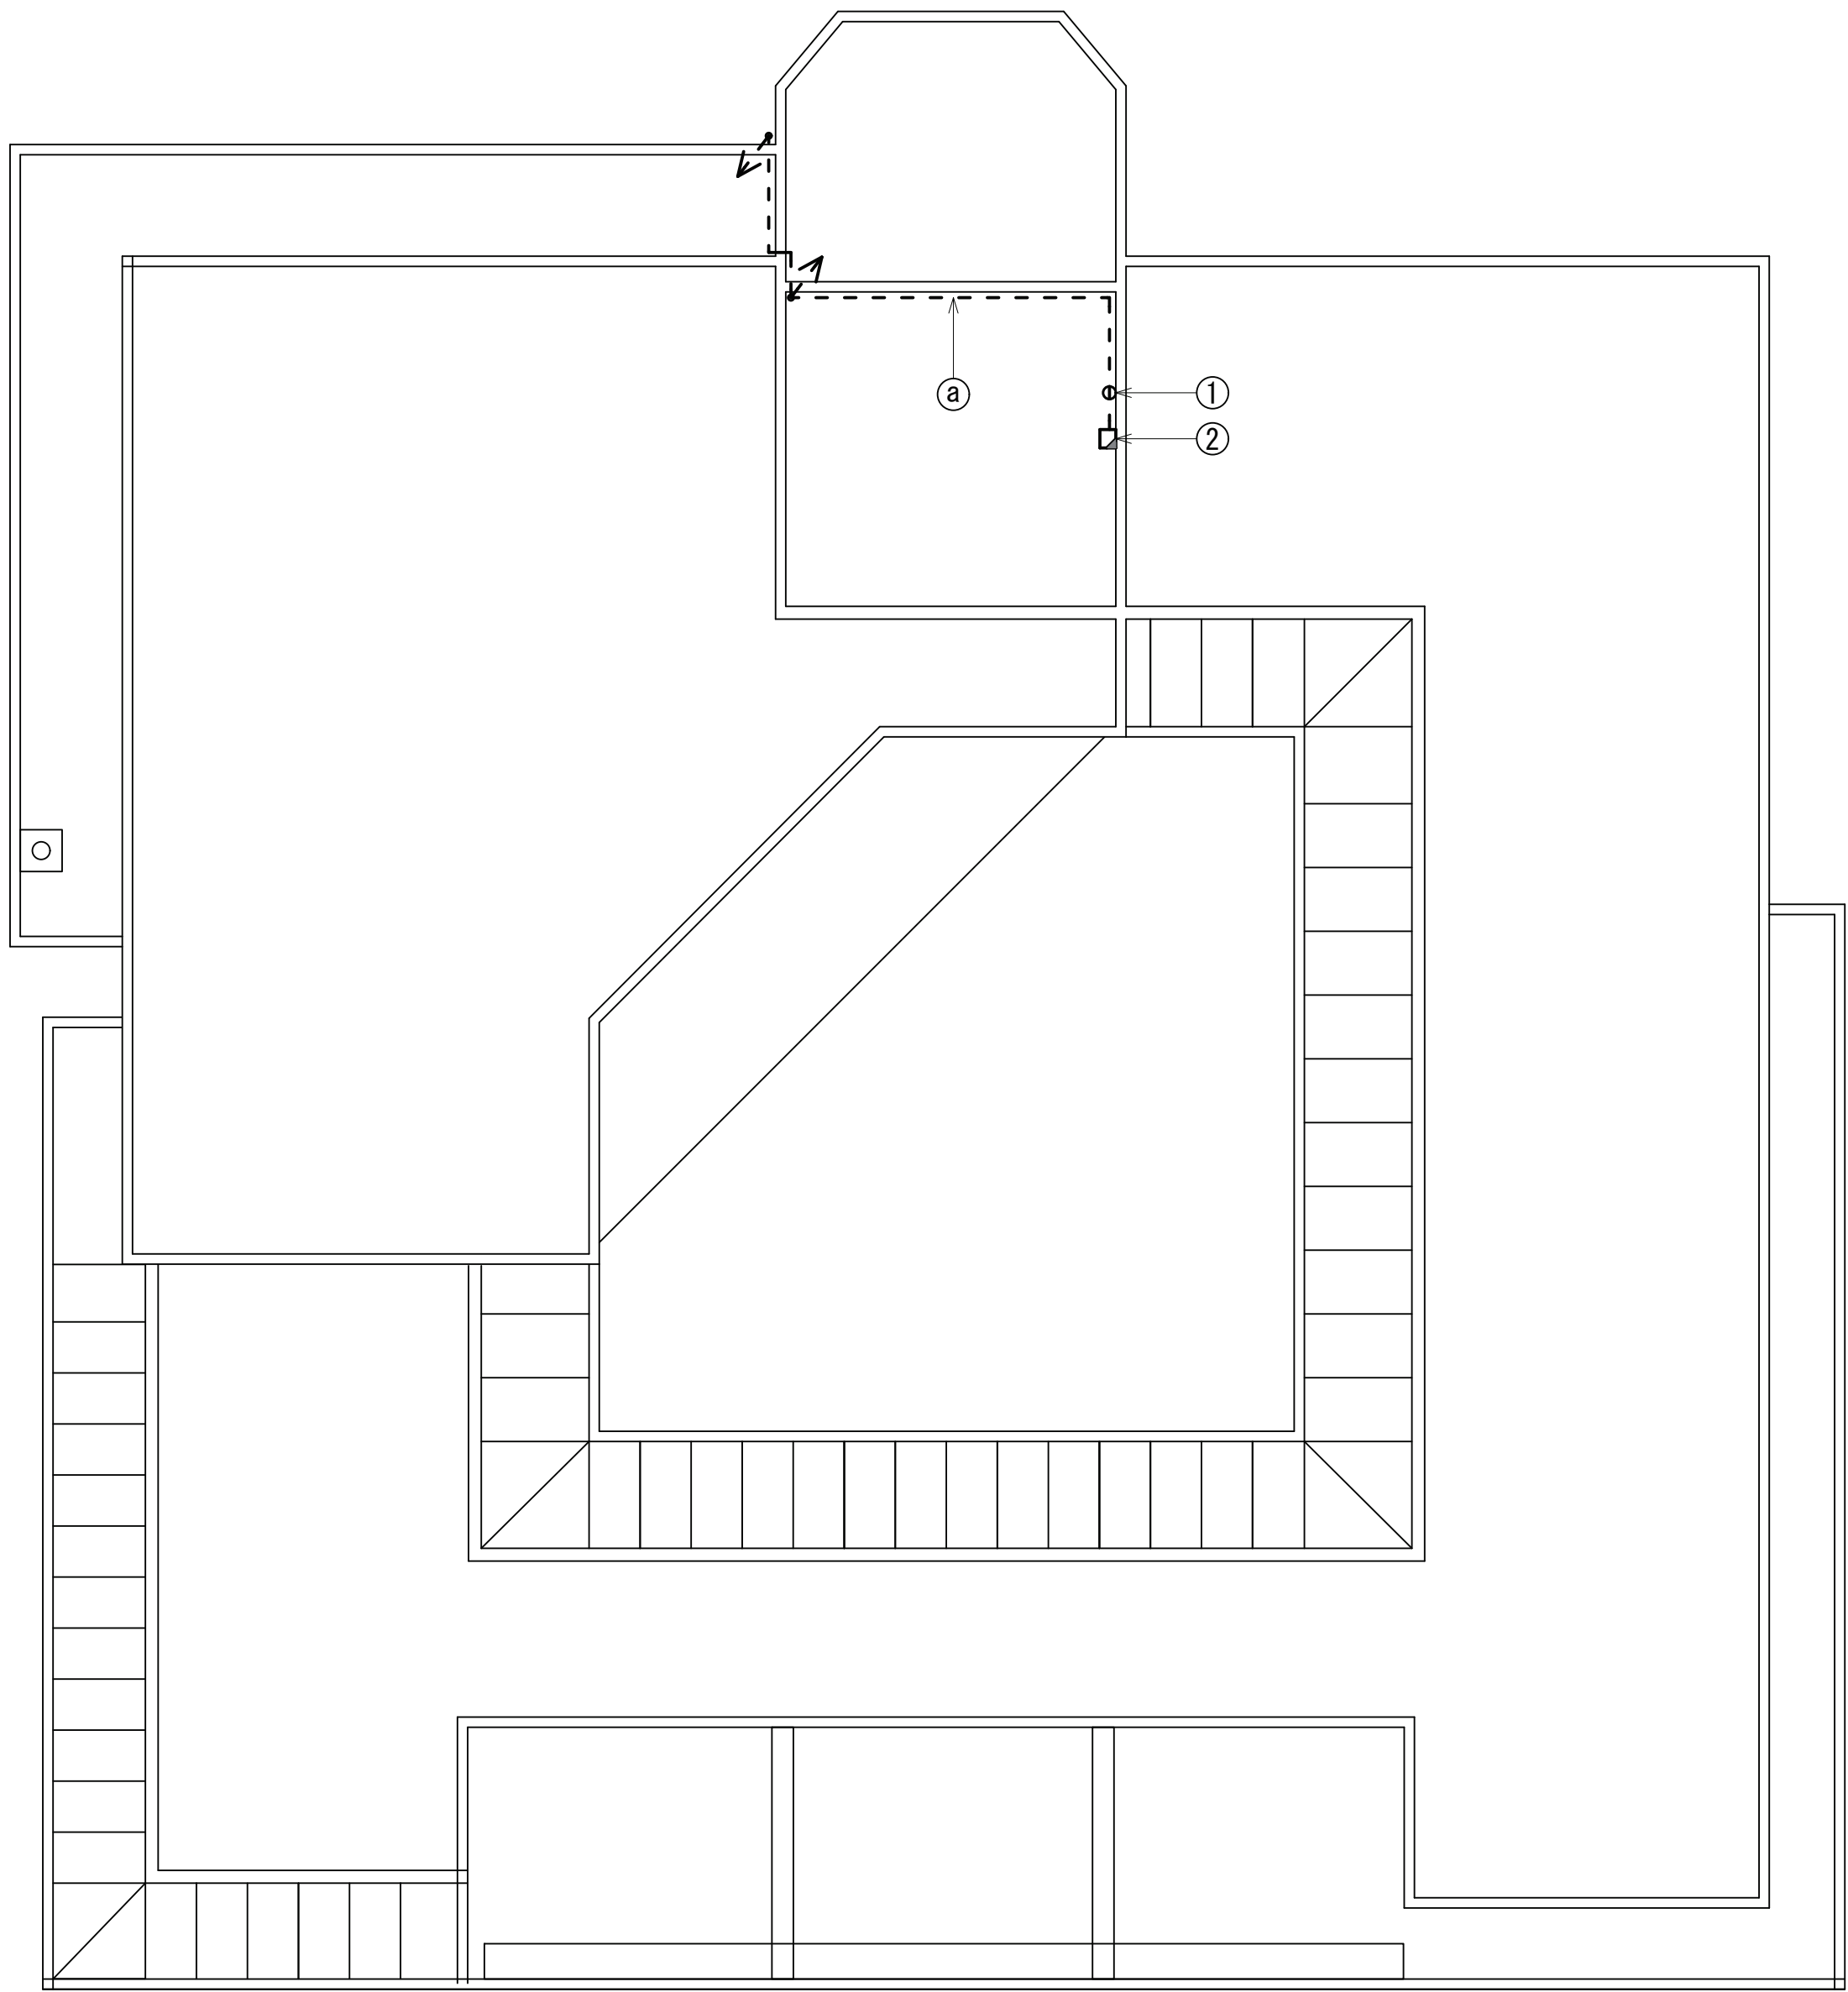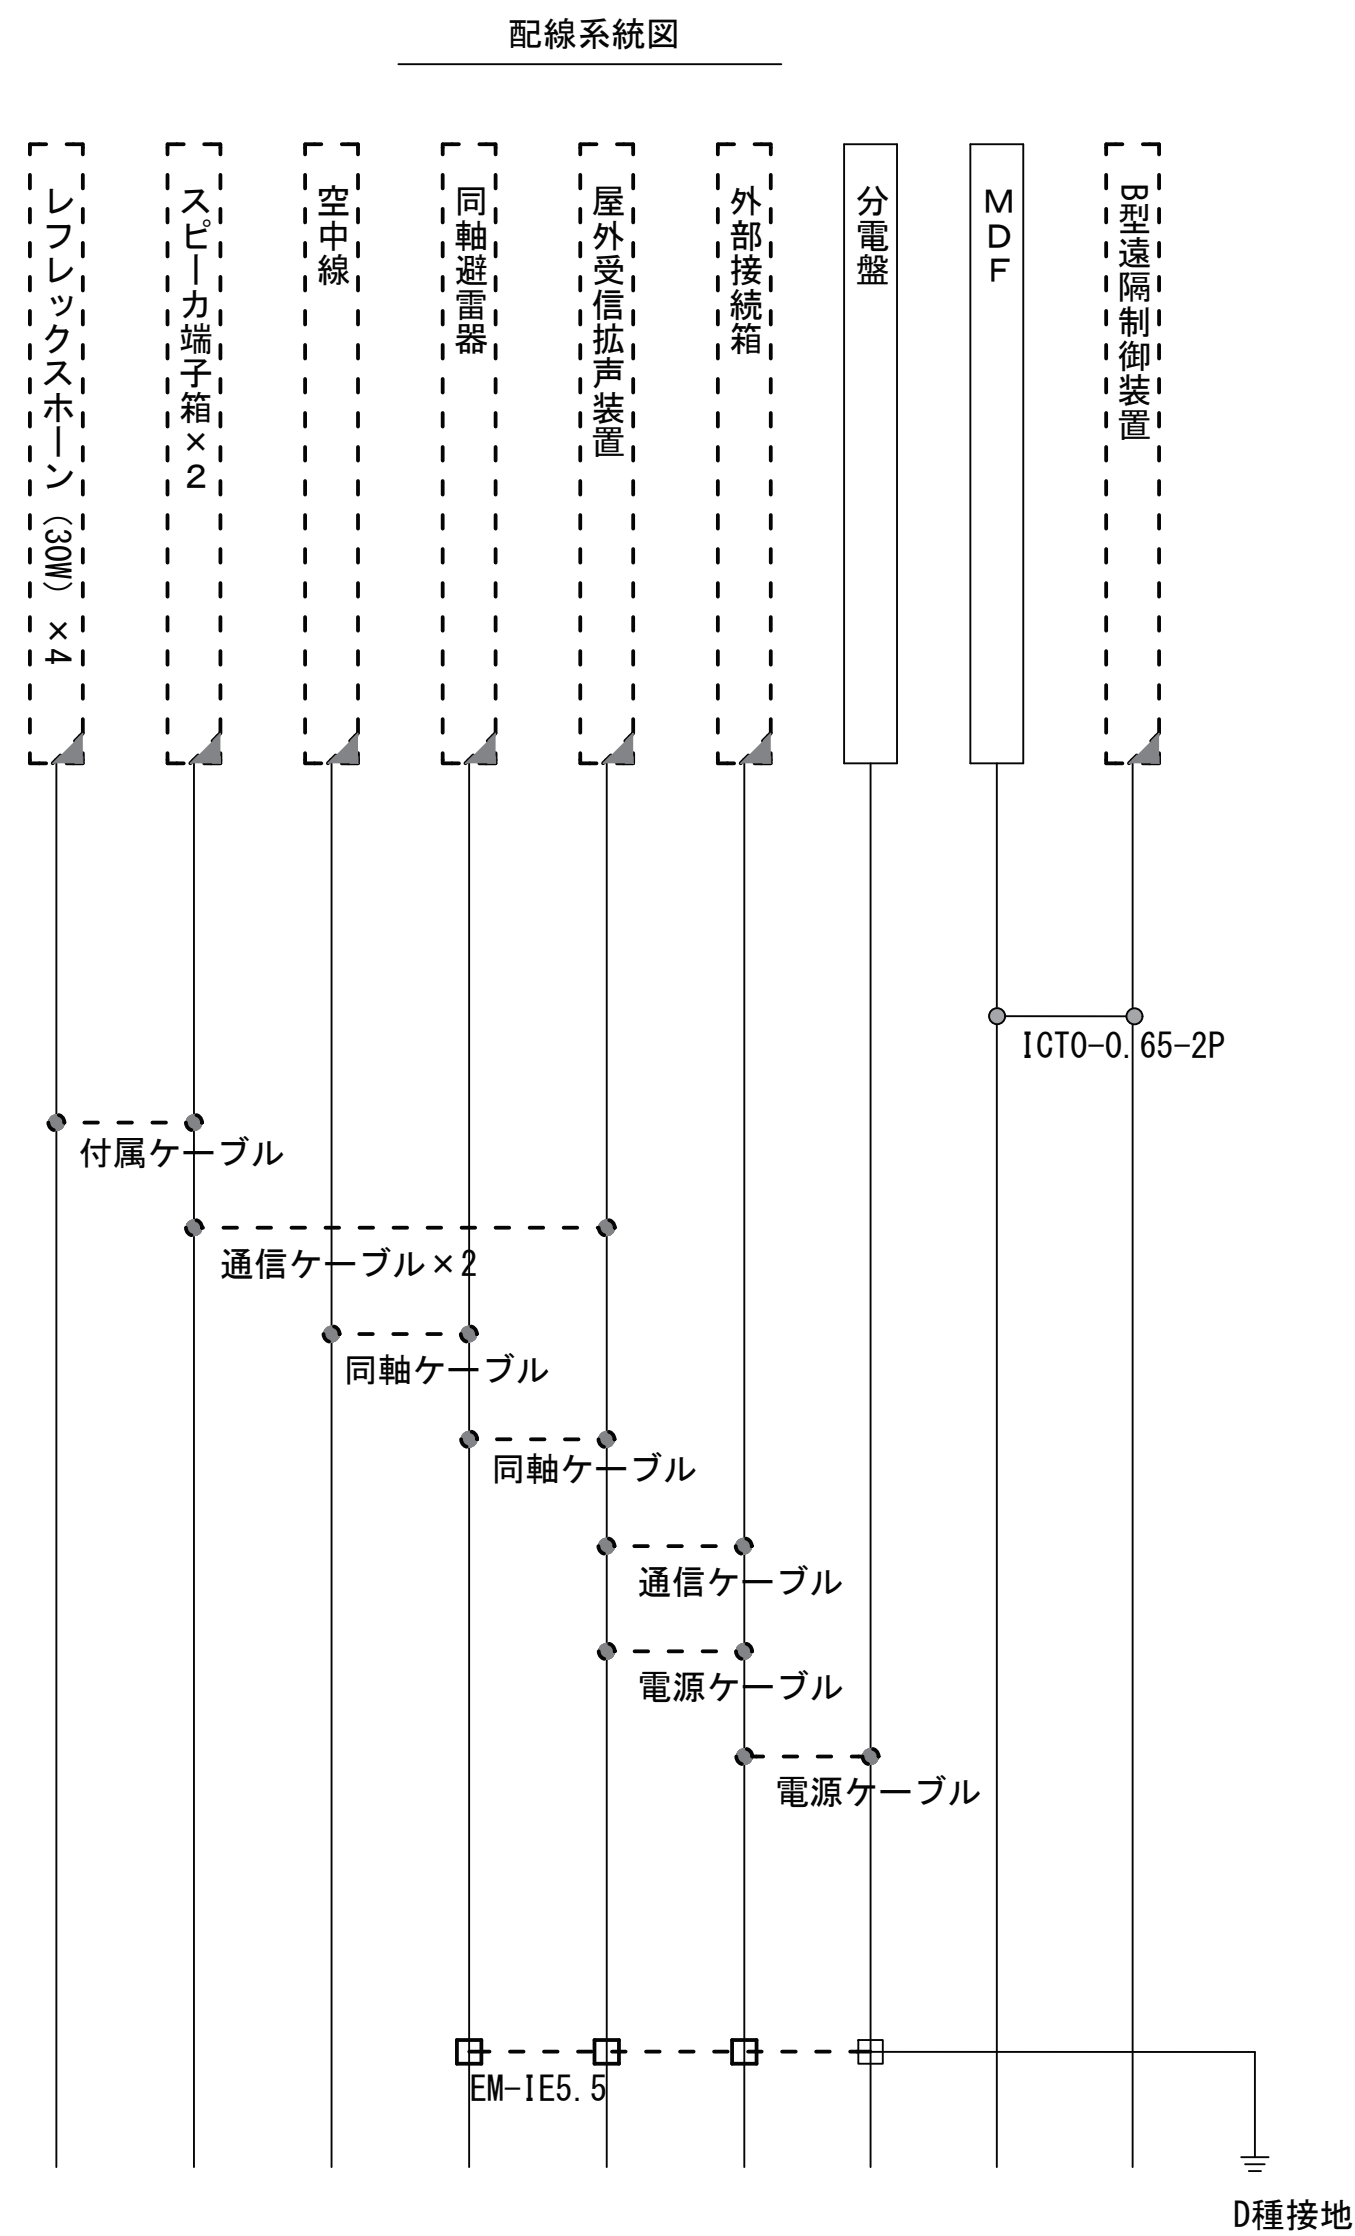

番号	名称	備考
①	空中線柱	既設
②	屋外受信拡声装置	撤去

番号	名称	備考
①	電源ケーブル	PF22
②	通信ケーブル	PF22

凡 例			
	新設		撤去
	既設		更新
	既設		既設


承認	設計	担当

縮尺
1:100
設計年度

工事名称 令和8・9・10年度 志摩市防災行政無線機器更新工事
図面名称 大王28 屋上平面図(撤去)

No.026

大王28 立面図(撤去)

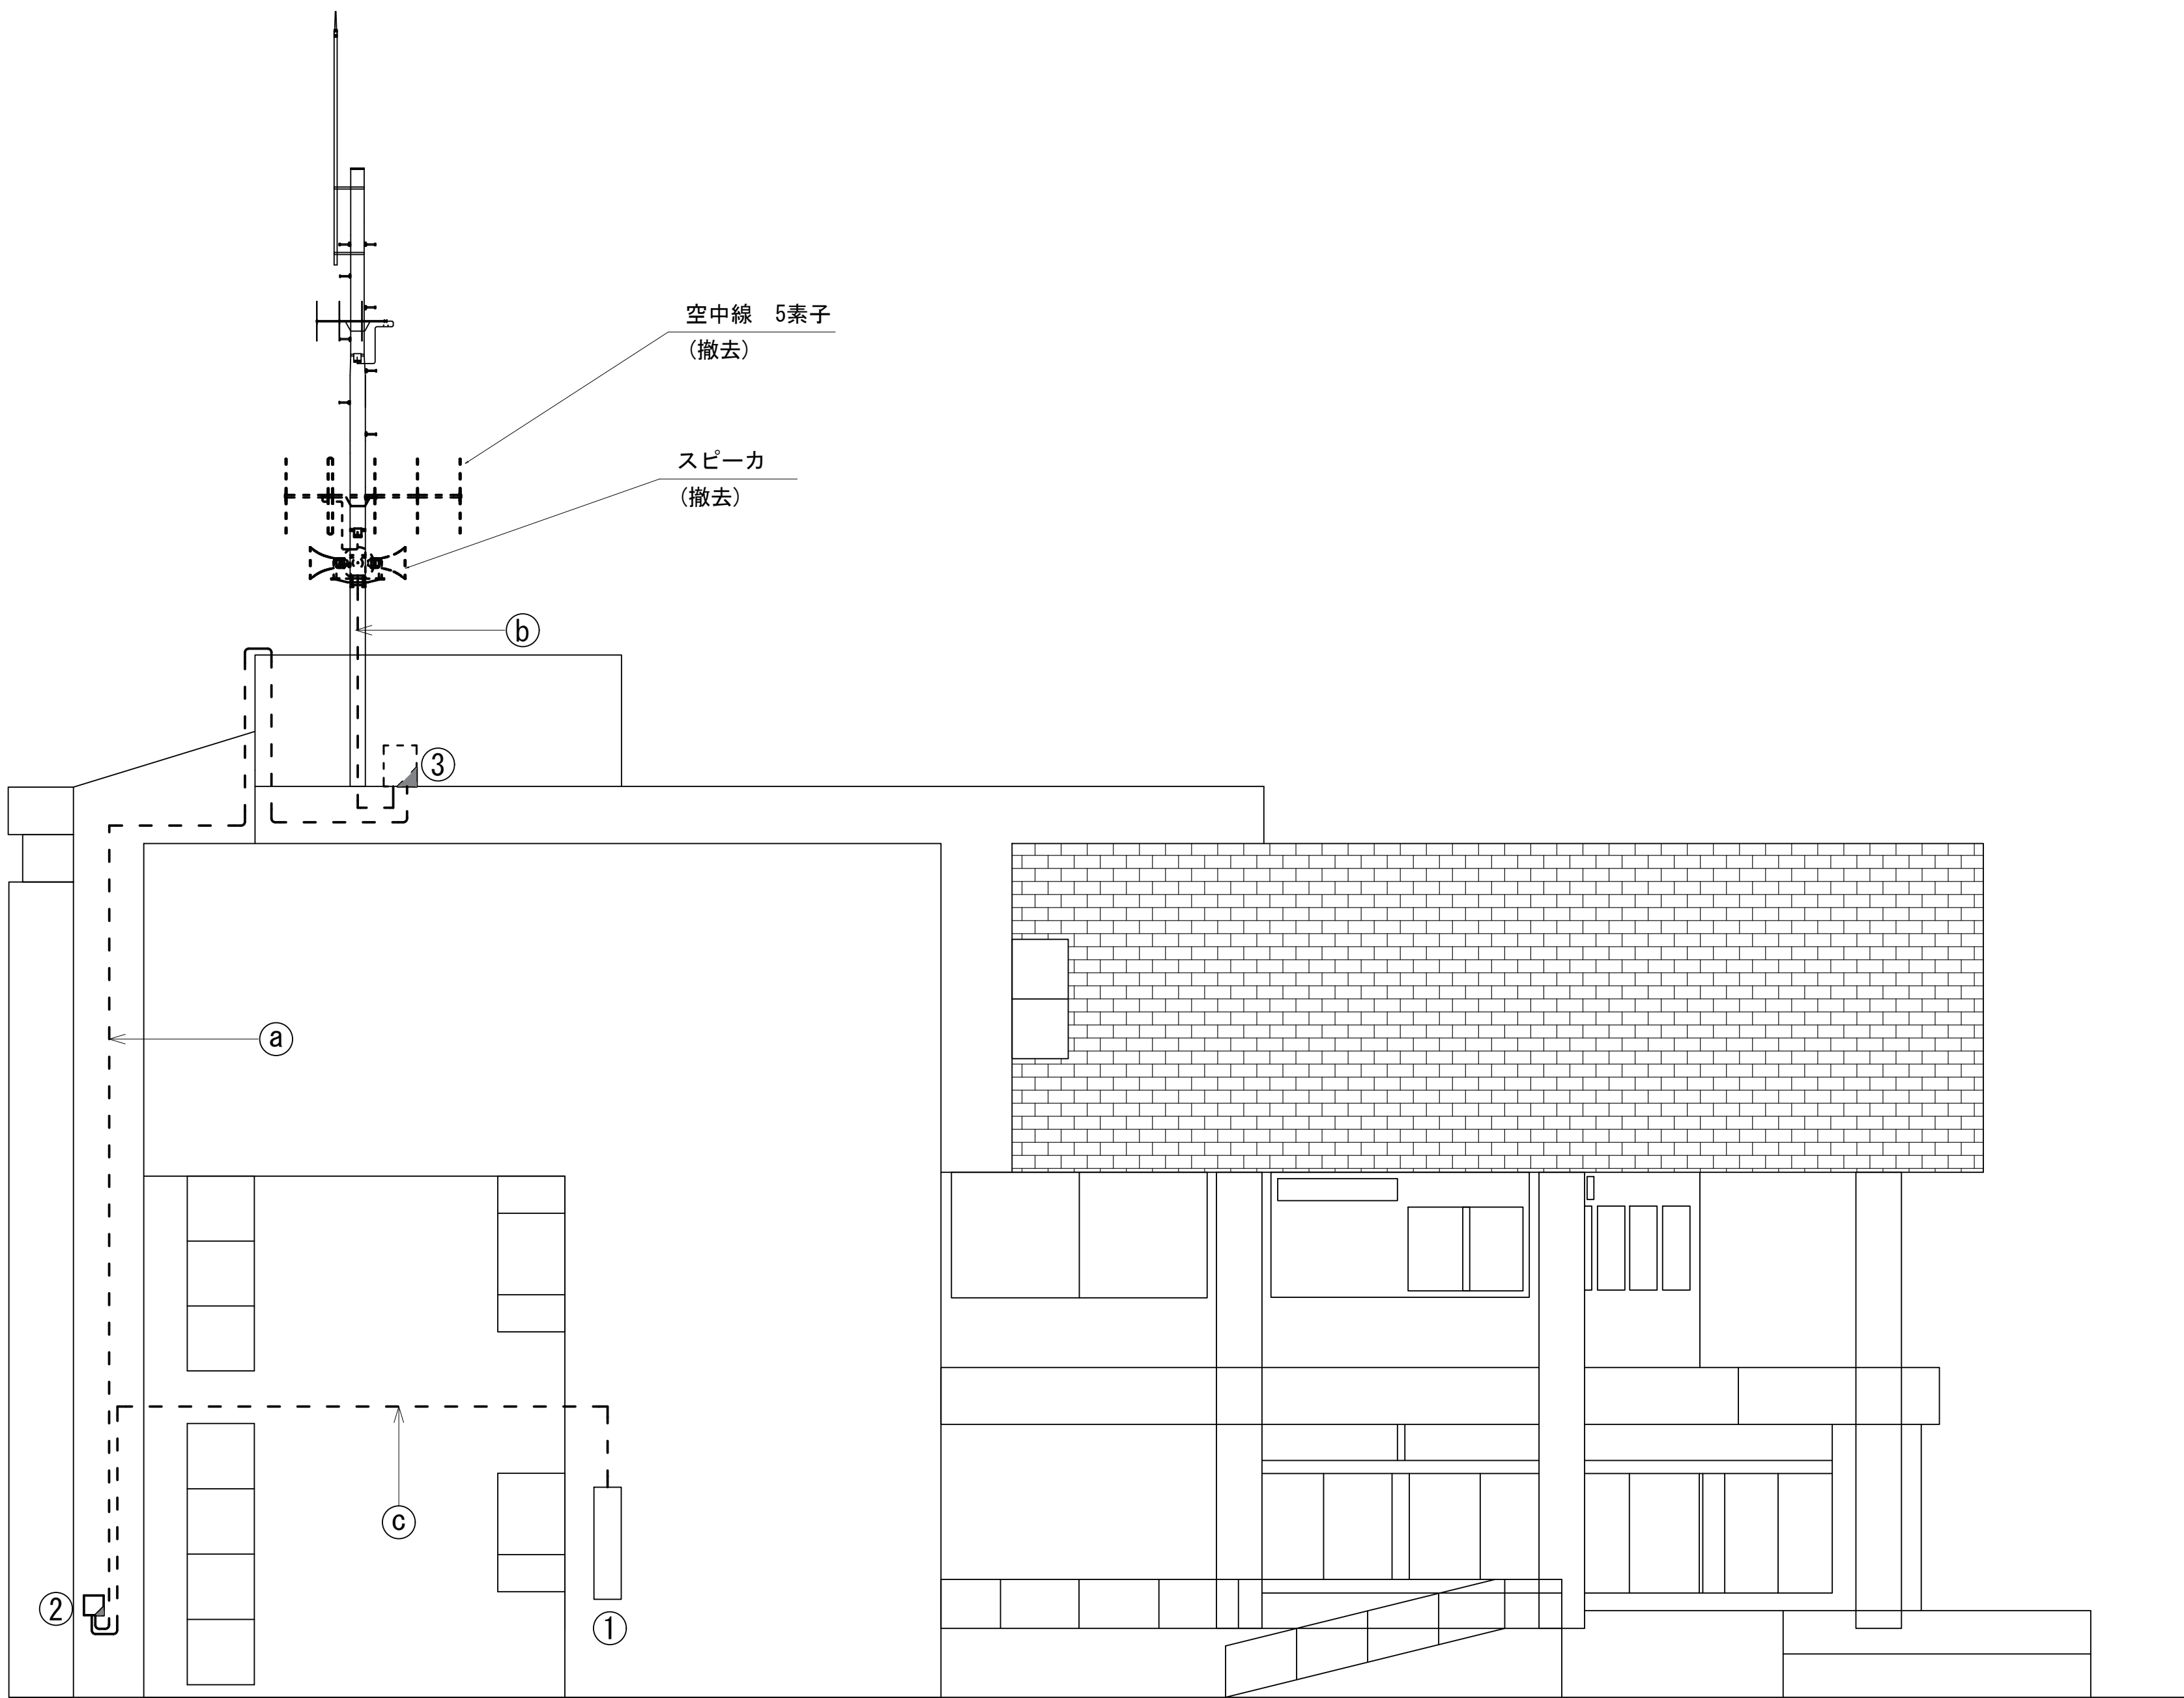

番号	名称	備考
①	分電盤	既設
②	外部接続箱	撤去
③	屋外受信拡声装置	撤去

番号	名称	備考
a	電源ケーブル	PF22
	通信ケーブル	PF22
b	通信ケーブル	PF22
	同軸ケーブル	PF22
c	電源ケーブル	PF22

凡 例			
	: 新設		: 撤去
	: 新設		: 撤去
	: 既設		: 更新
	: 既設		: 既設


承認	設計	担当	

縮尺
1:75
設計年度

工事名称	令和8・9・10年度 志摩市防災行政無線機器更新工事
図面名称	大王28 立面図(撤去)

No.027

志摩50 平面図(撤去)

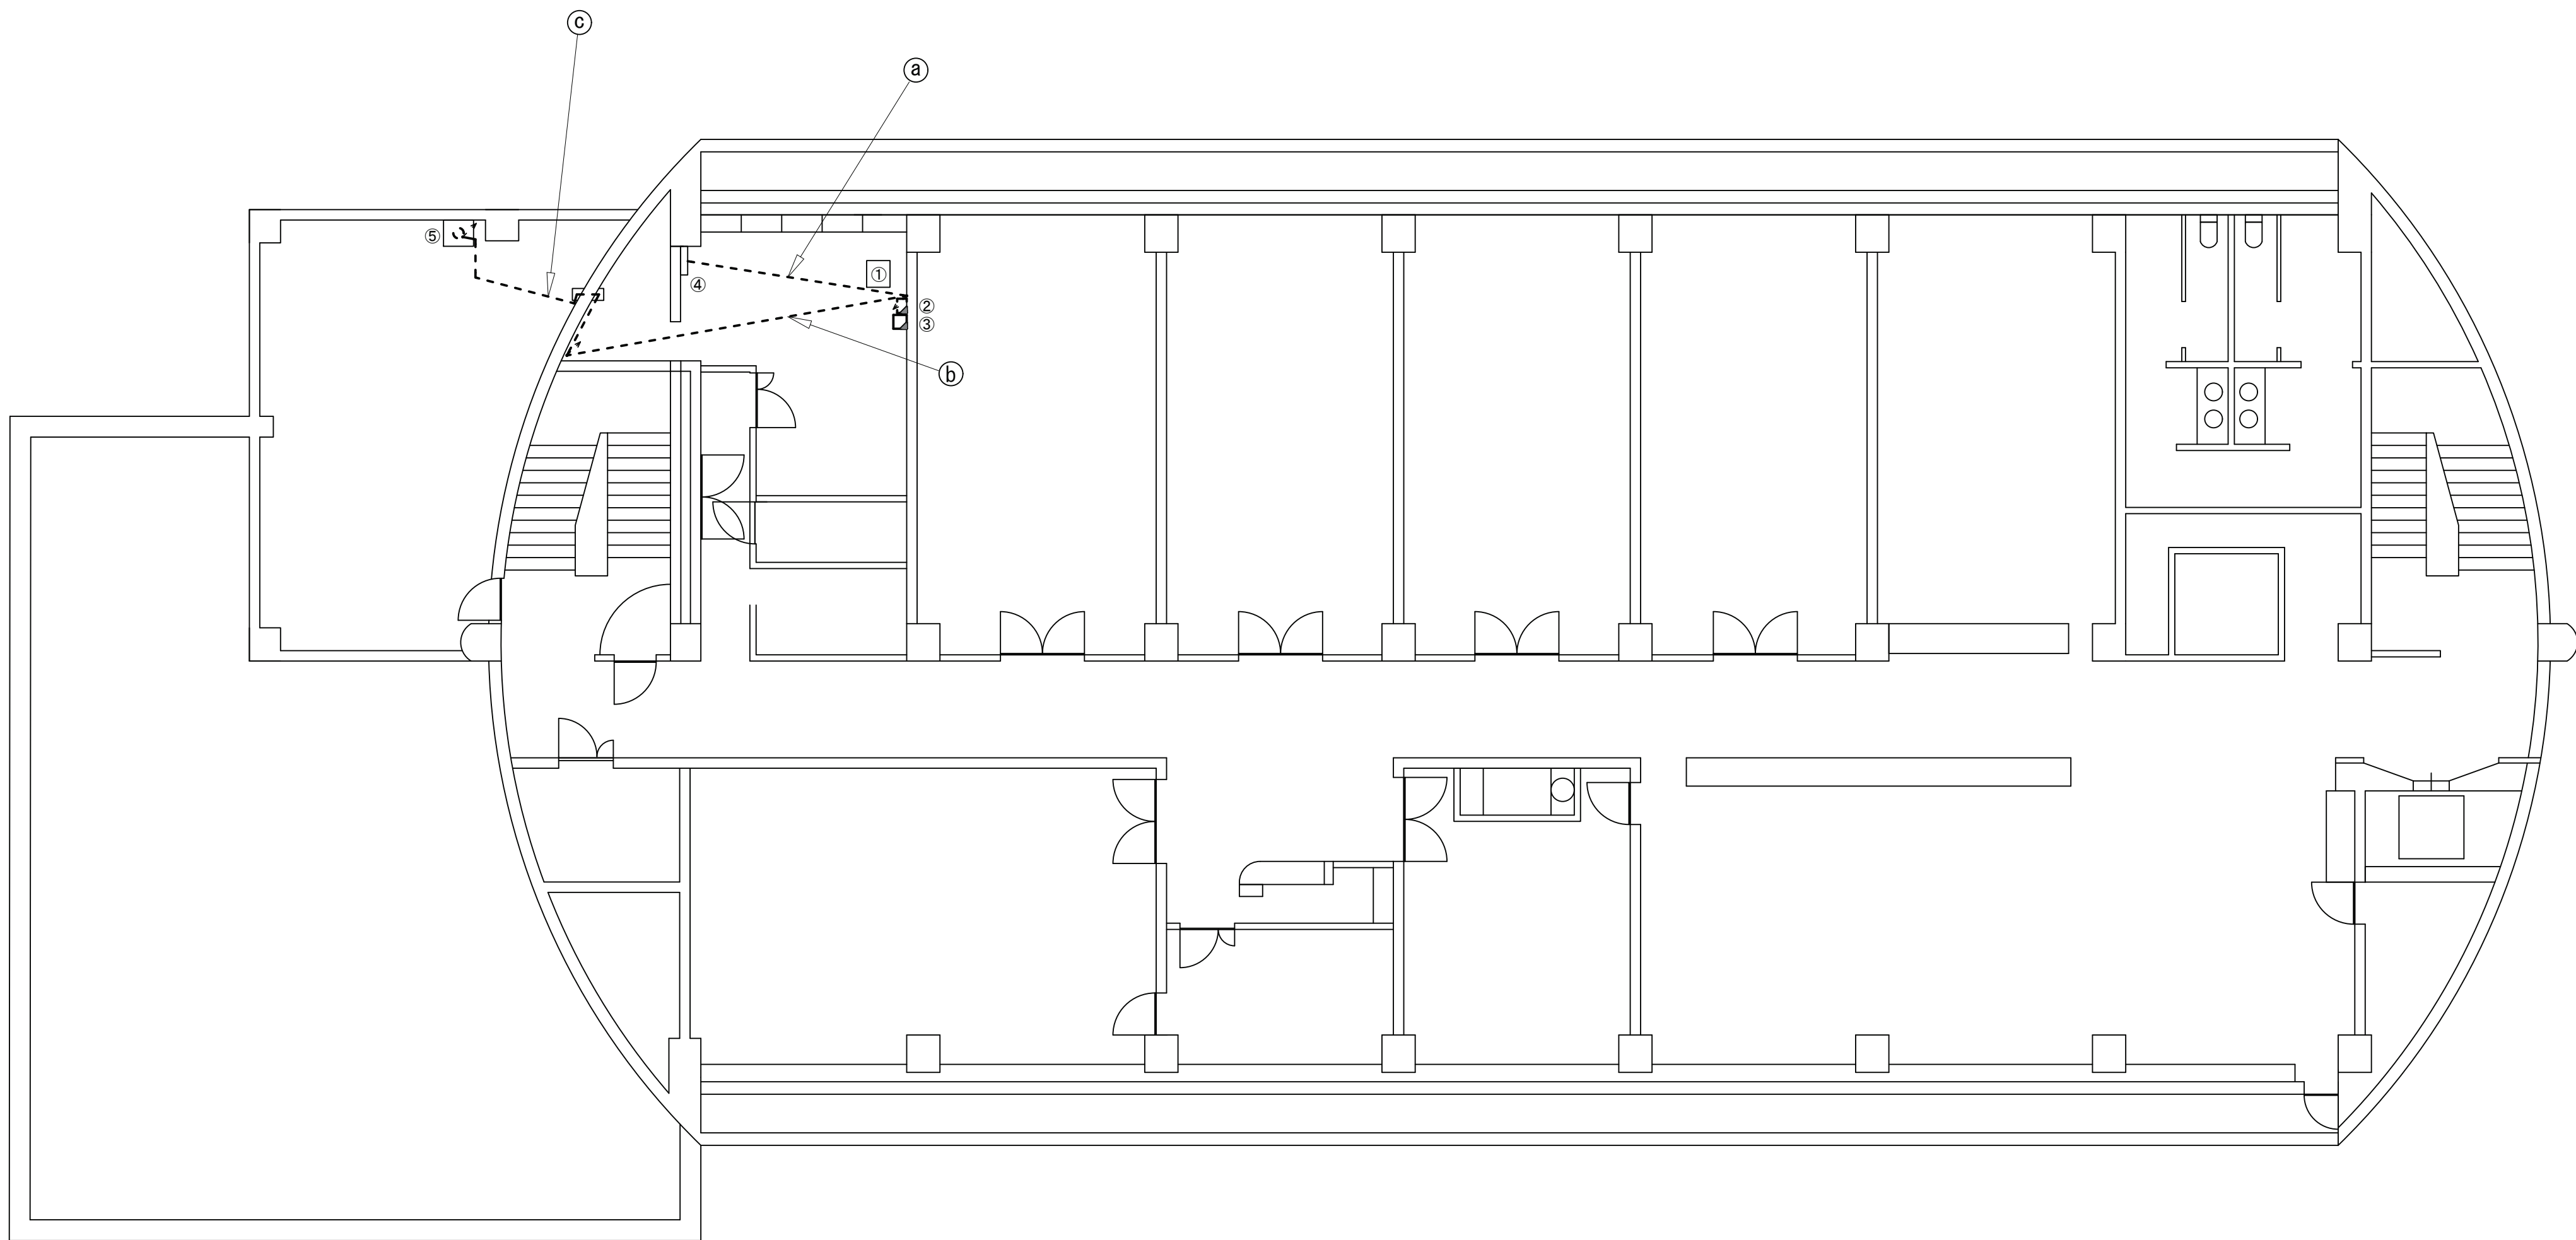


番号	名称	備考
①	電源ケーブル	管内
②	同軸ケーブル	管内
③	通信ケーブル	管内
④	同軸ケーブル	管内
⑤	通信ケーブル	管内

番号	名称	備考
①	移動系	既設
②	外部接続装置	撤去
③	屋外受信拡声装置	撤去
④	分電盤	既設
⑤	空中線柱	撤去

凡 例			
	: 新設		: 撤去
	: 新設		: 撤去
	: 既設		: 更新
	: 既設		: 既設


志摩50 立面図(撤去)

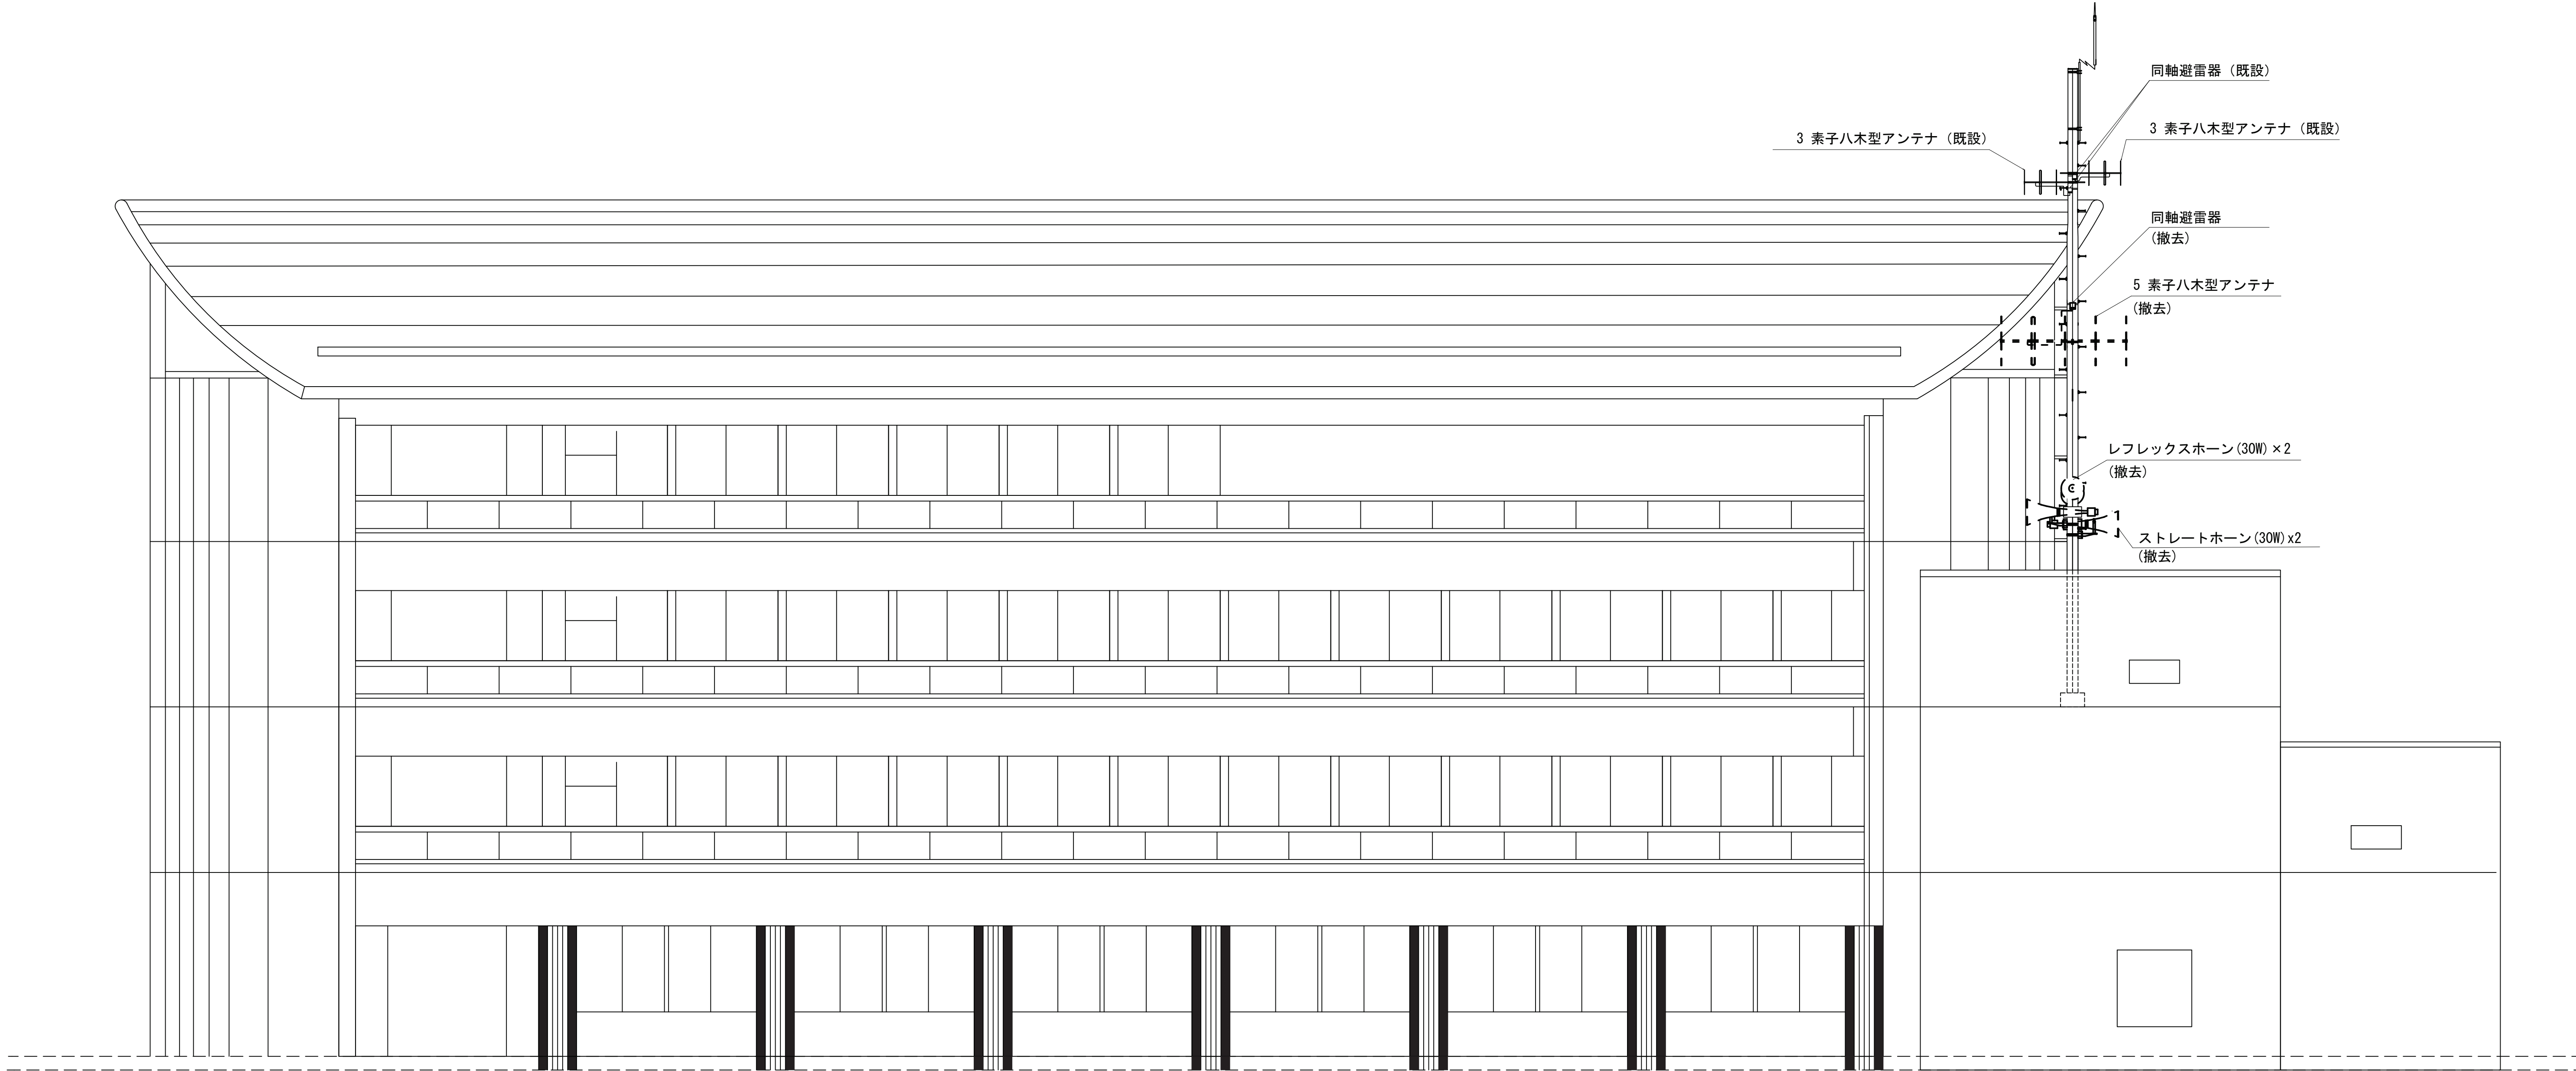

凡 例

: 新設	: 撤去	: 新設	: 撤去
: 撤去	: 更新	: 撤去	

		承認	設計	担当	縮尺	工事名称 令和8・9・10年度 志摩市防災行政無線機器更新工事	図面名称 志摩50 立面図(撤去)	No.029
					1:100 設計年度			

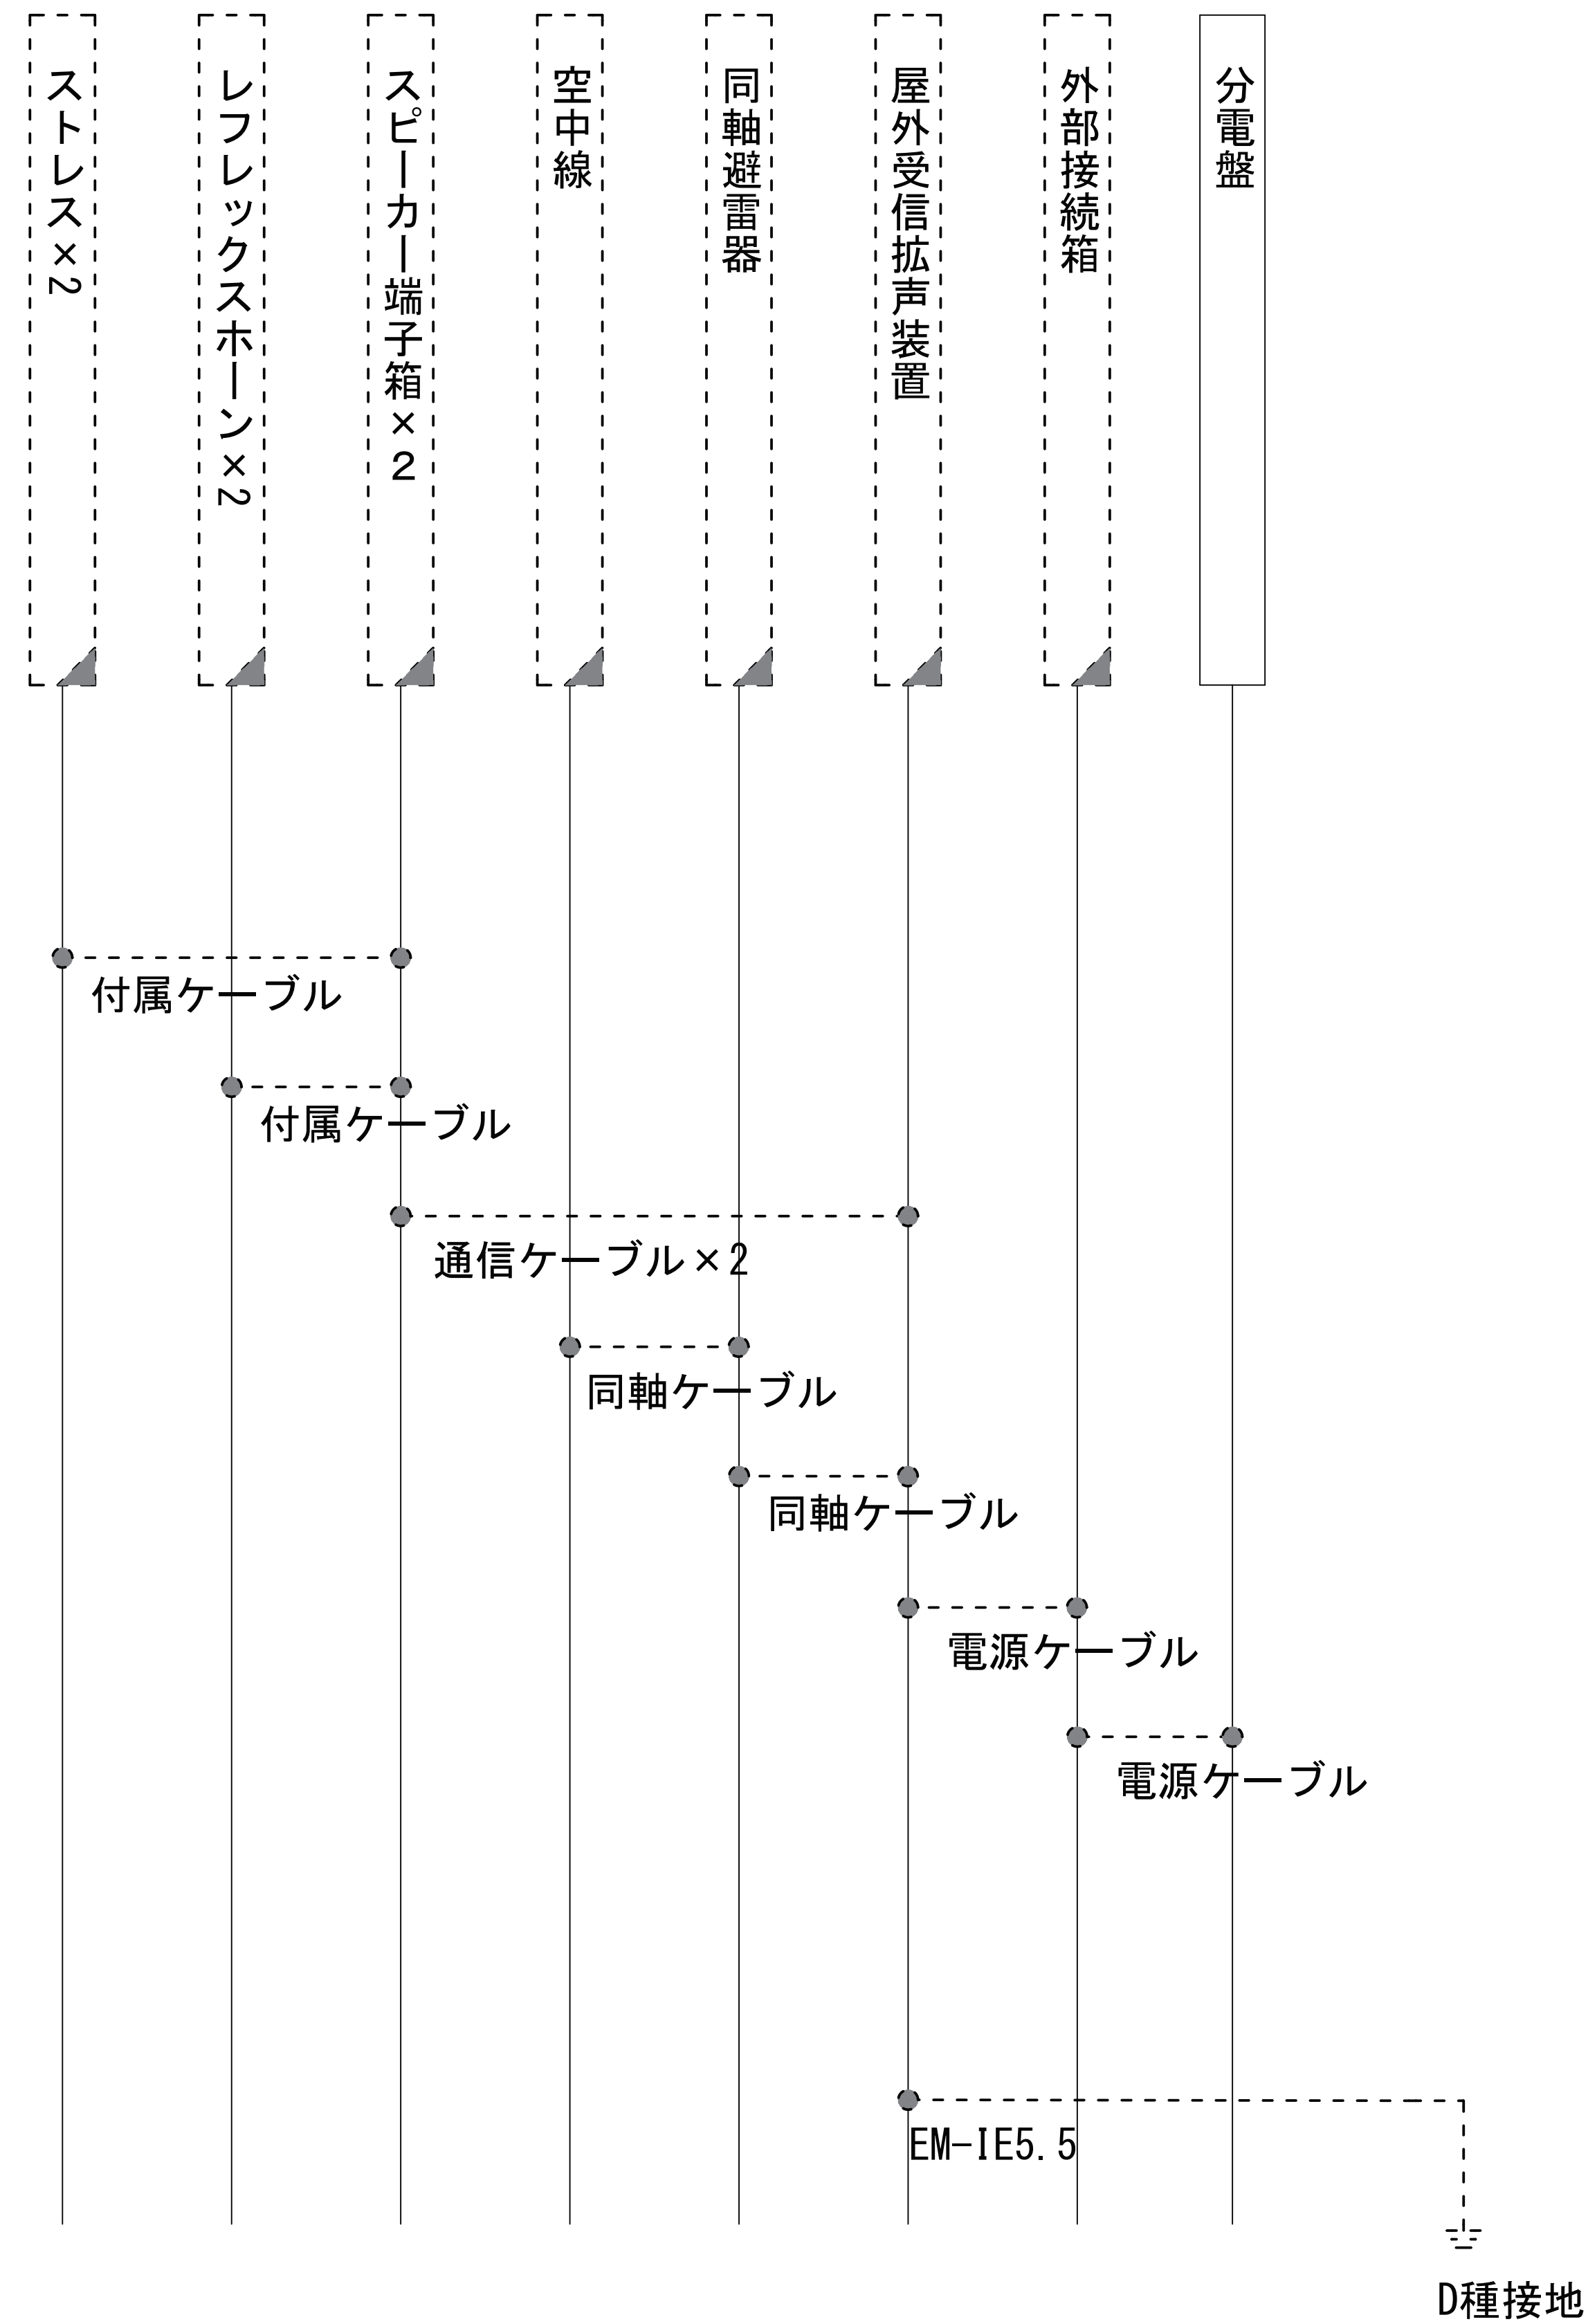


凡 例



	新設		撤去	——	新設	---	撤去
	既設		更新	——	既設		

[illegible]

阿児19 鵜方小学校 立面図（新設）

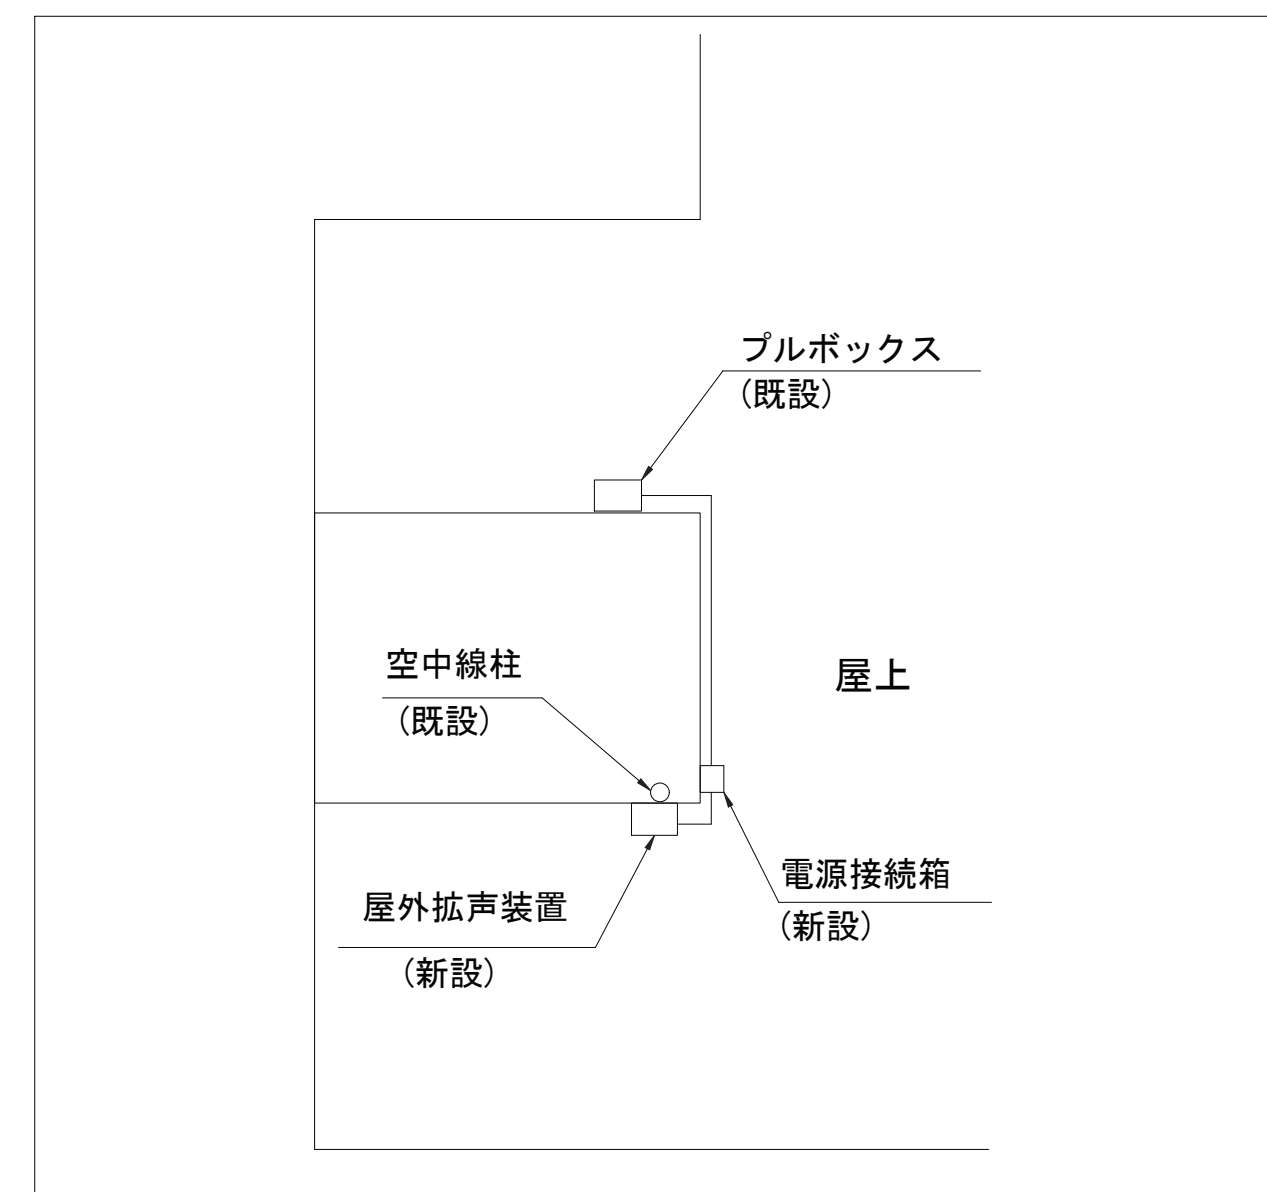

配線系統図

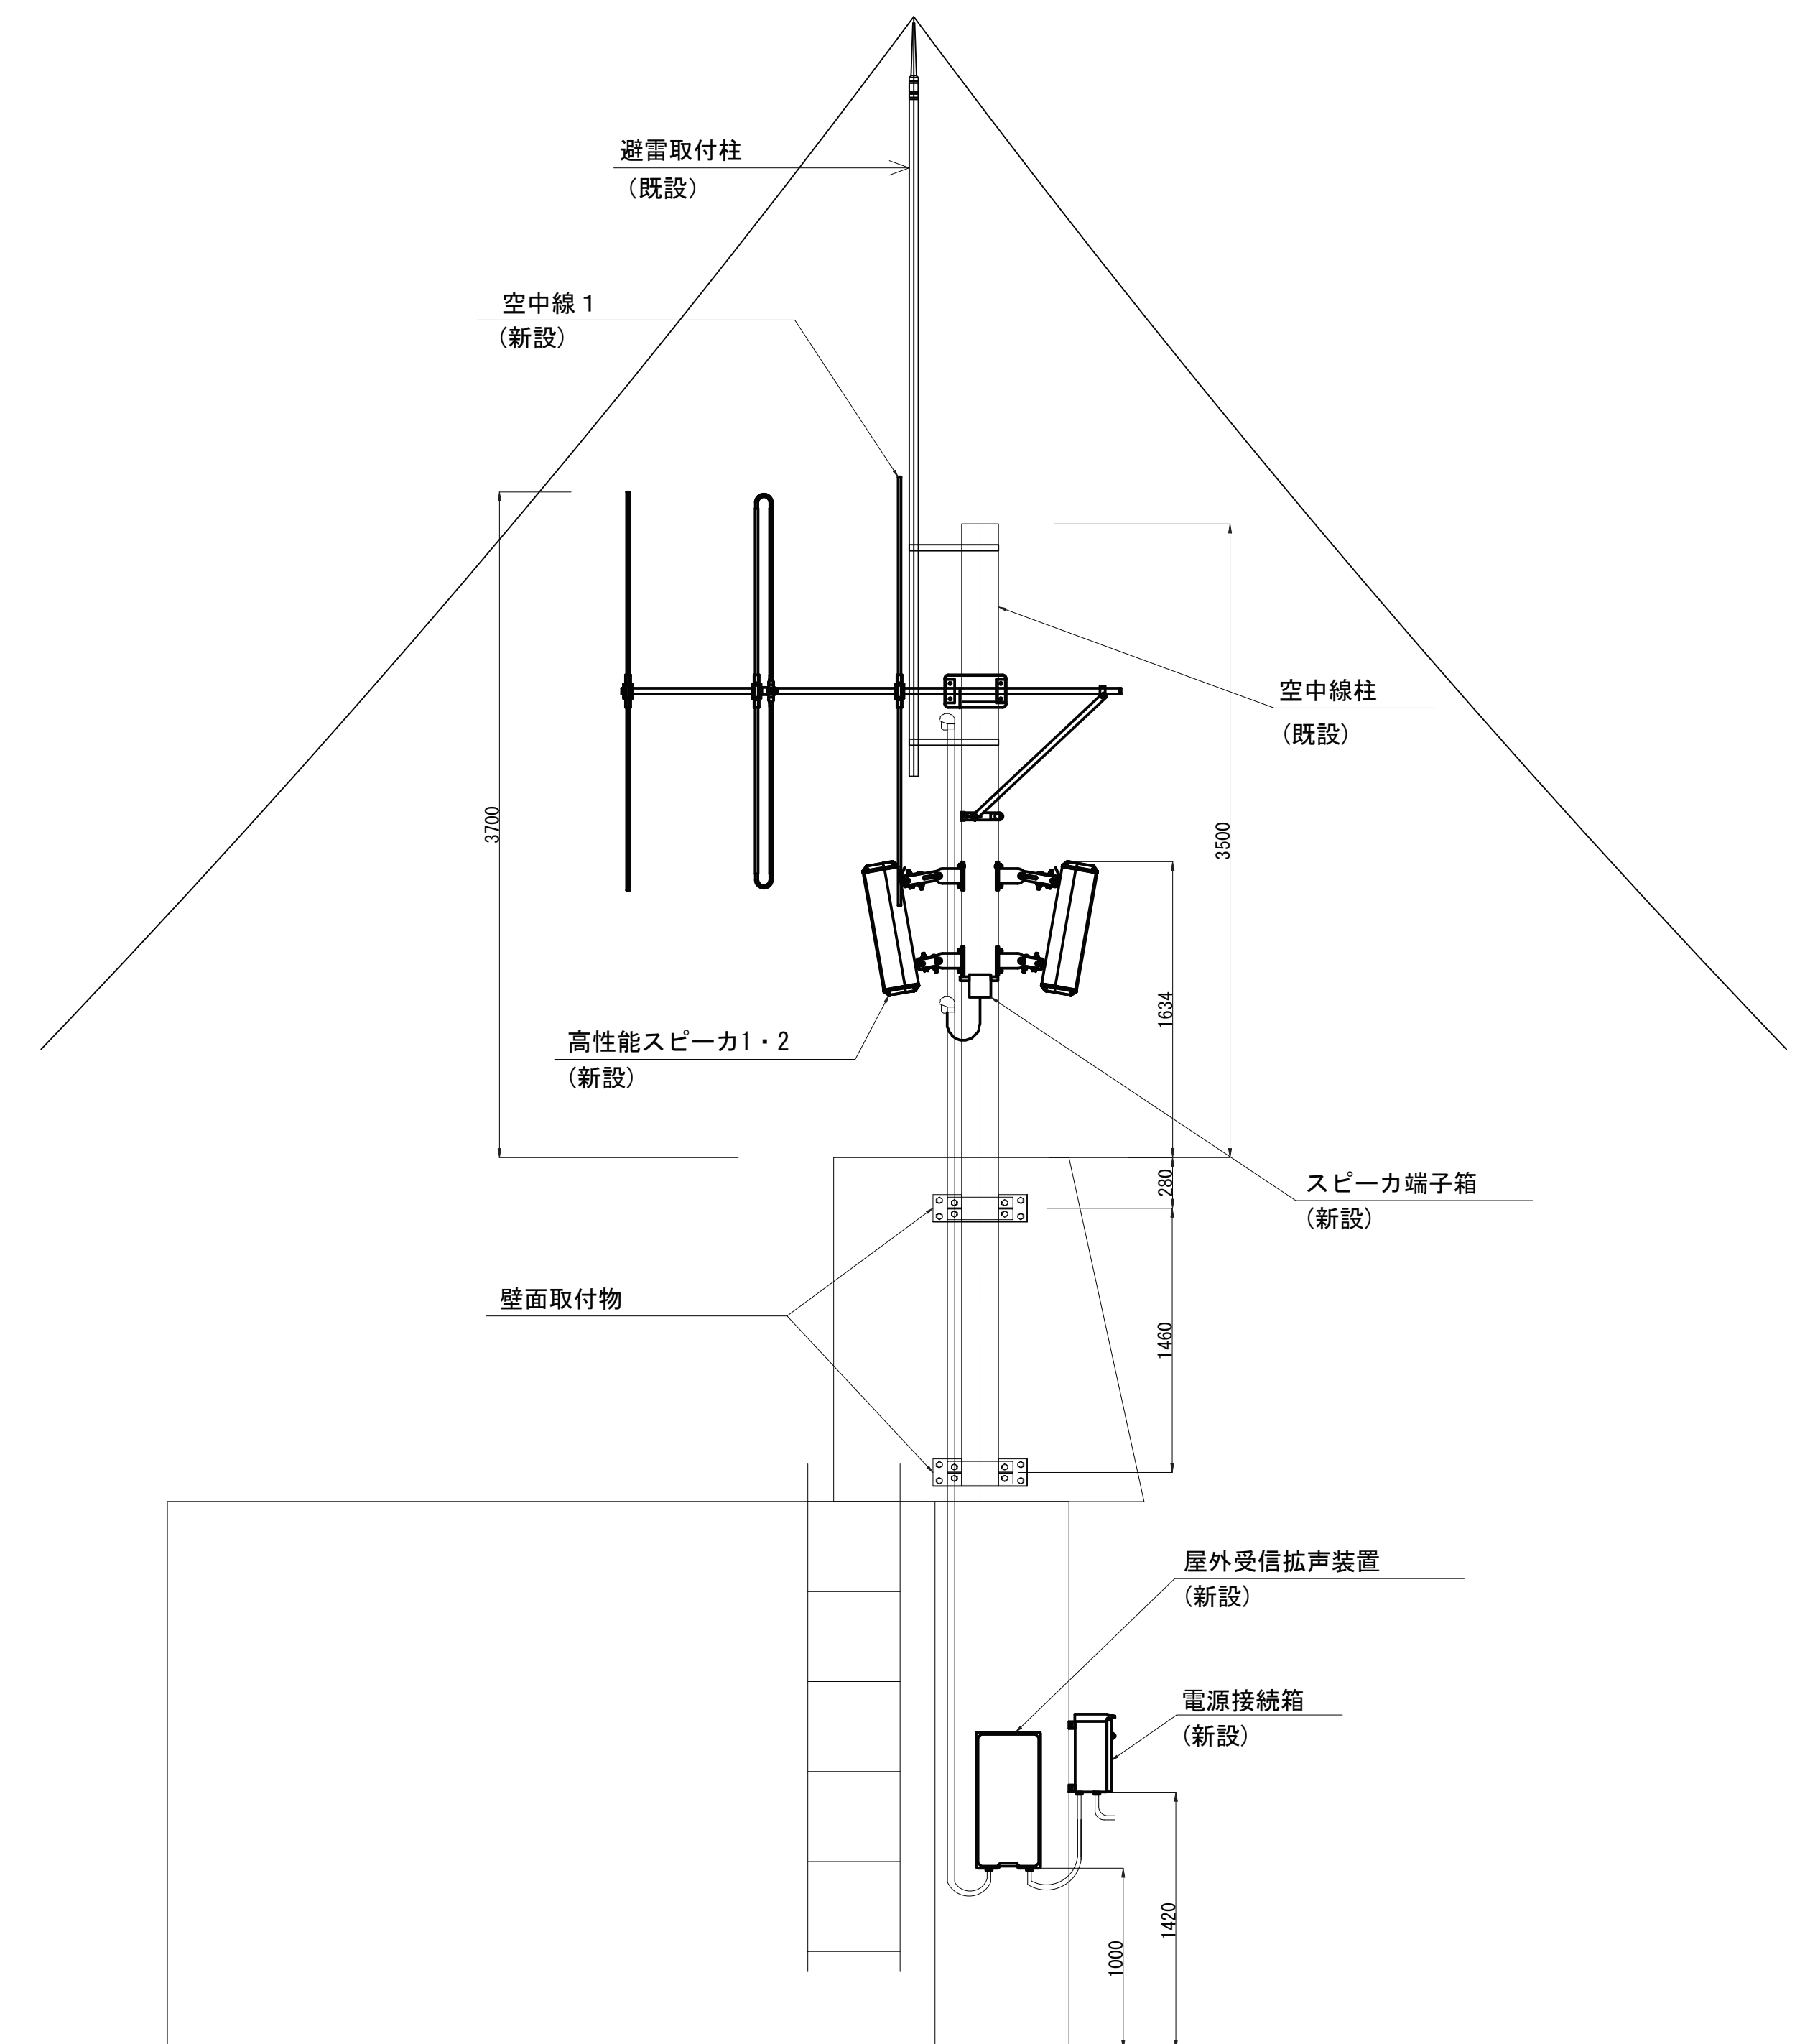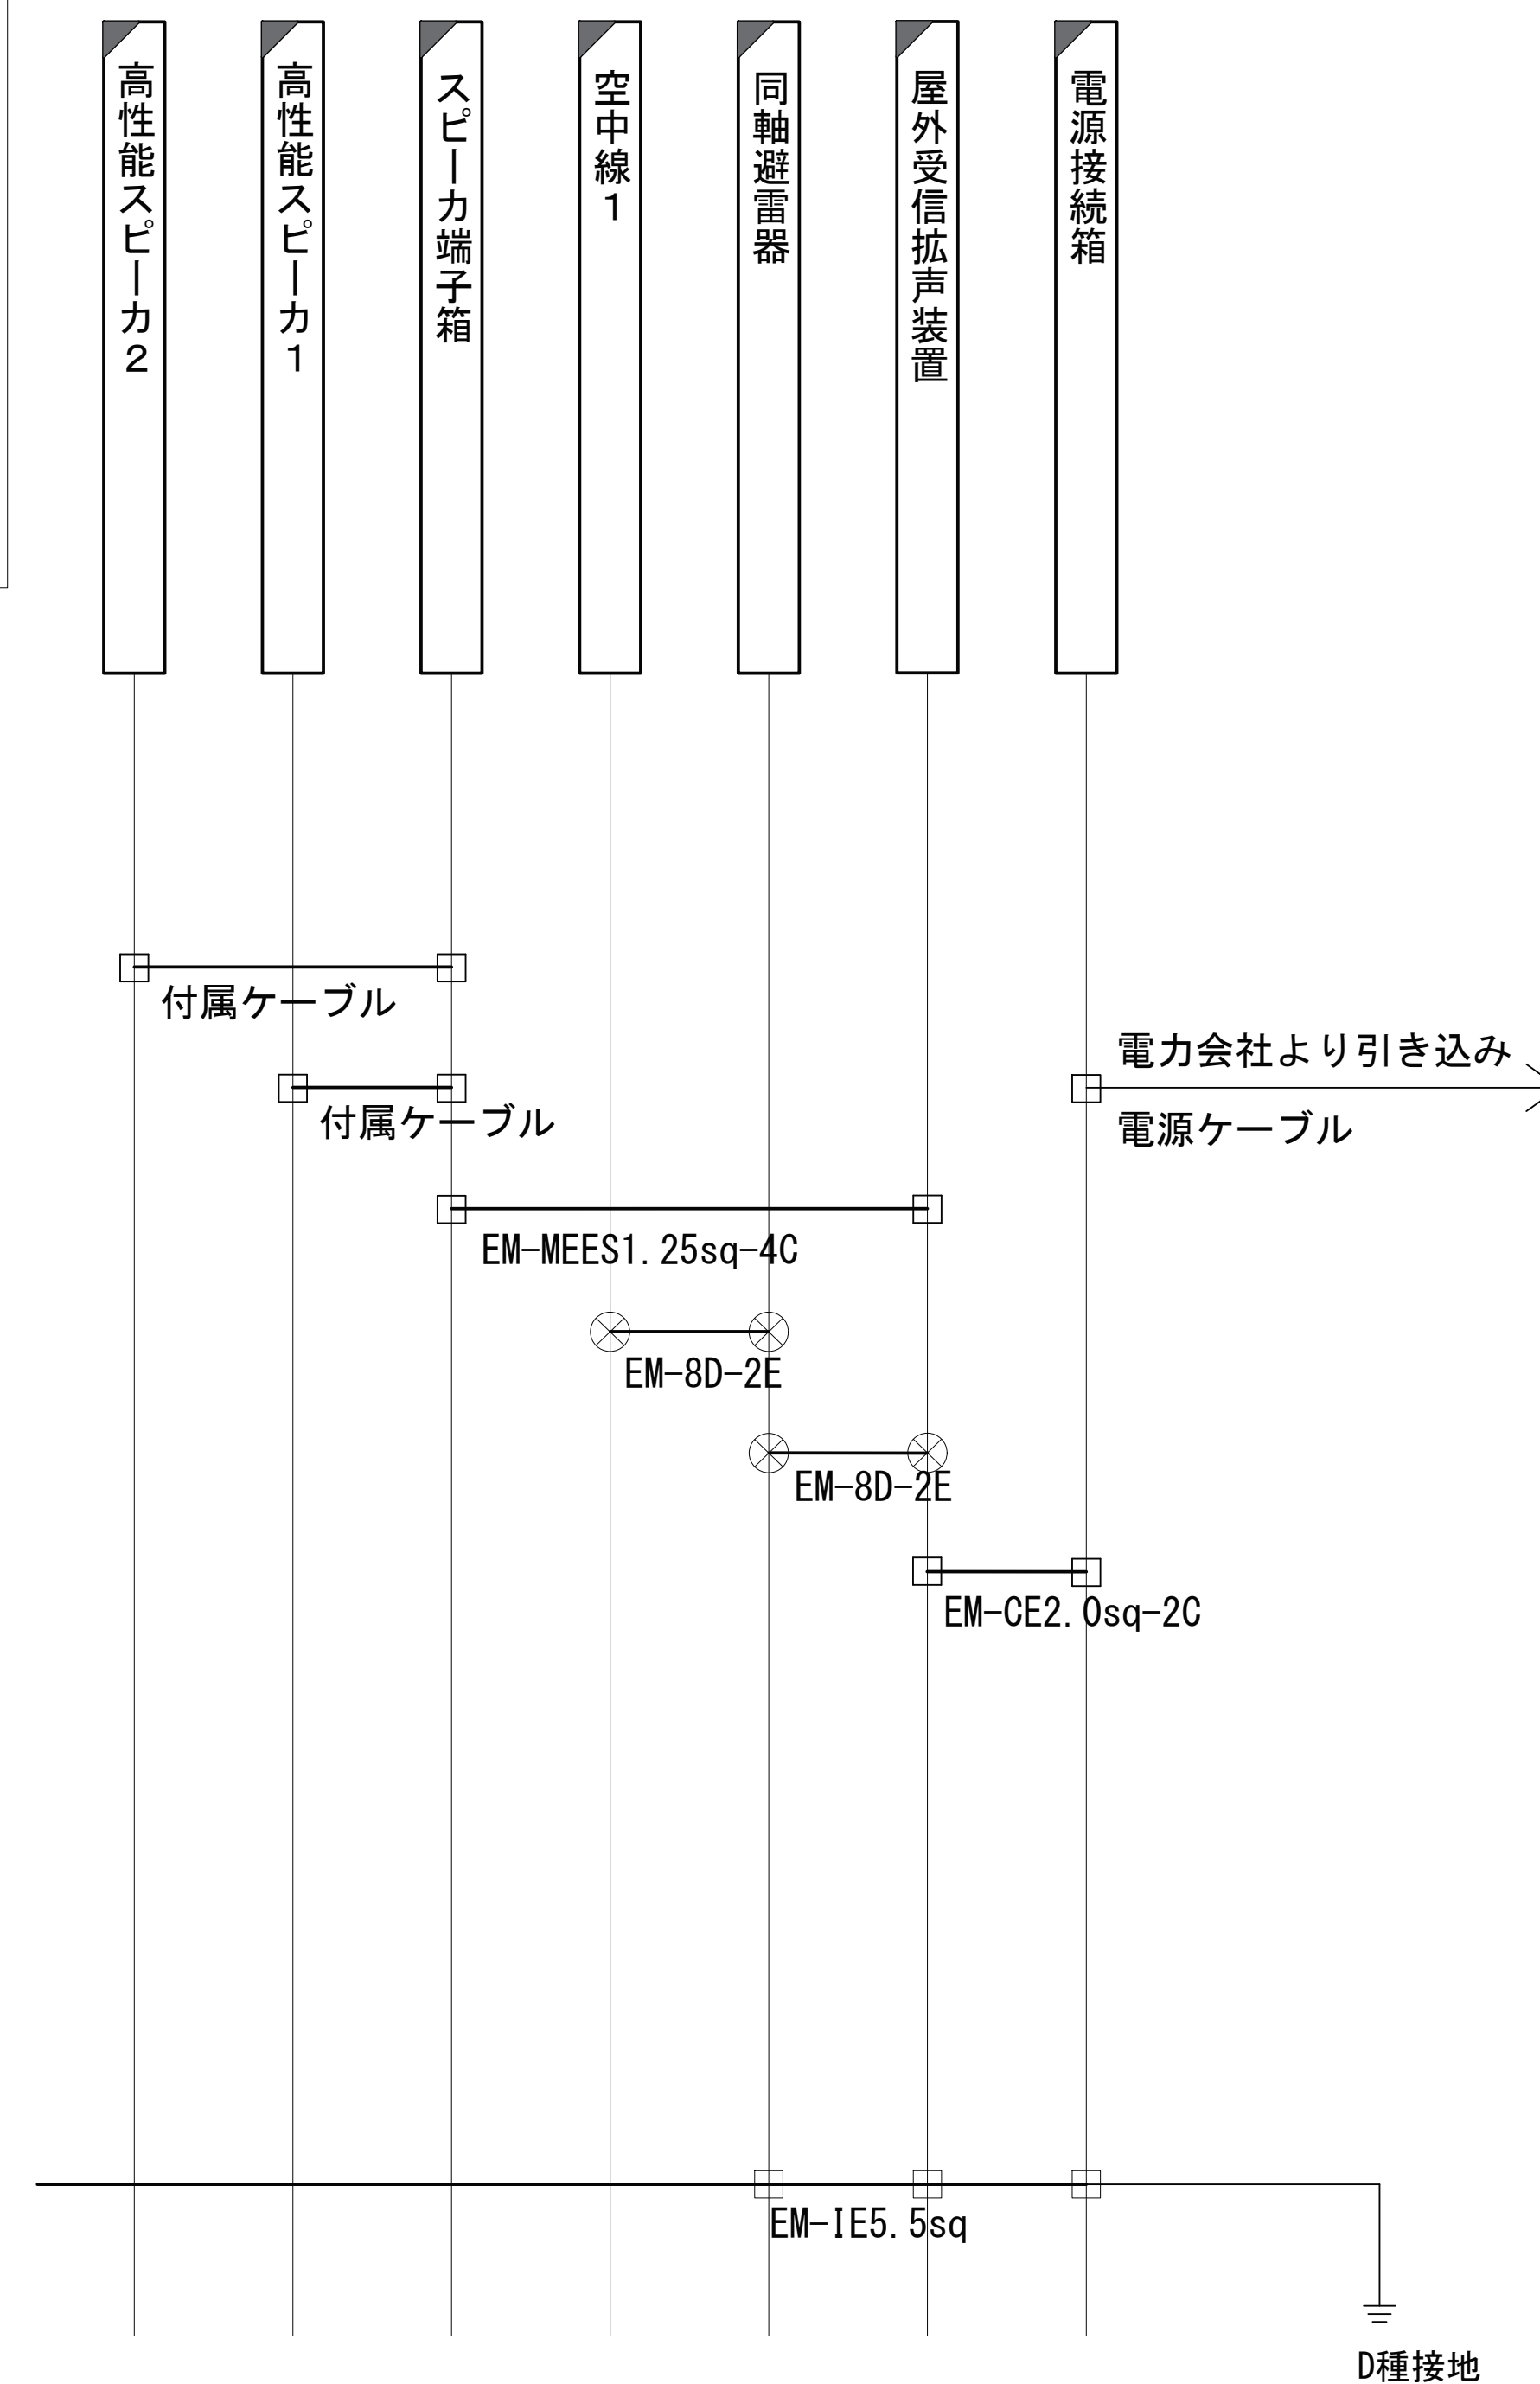


- ## 凡 例



-  : 新 設
 : 既 設
 : 撤 去
 : 新設配線
 : 既設配線
 : 撤去配線
 : 同軸コネクタ
 : 圧着・圧接コネクタ

[illegible]

阿児19 鵜方小学校 立面図（撤去）

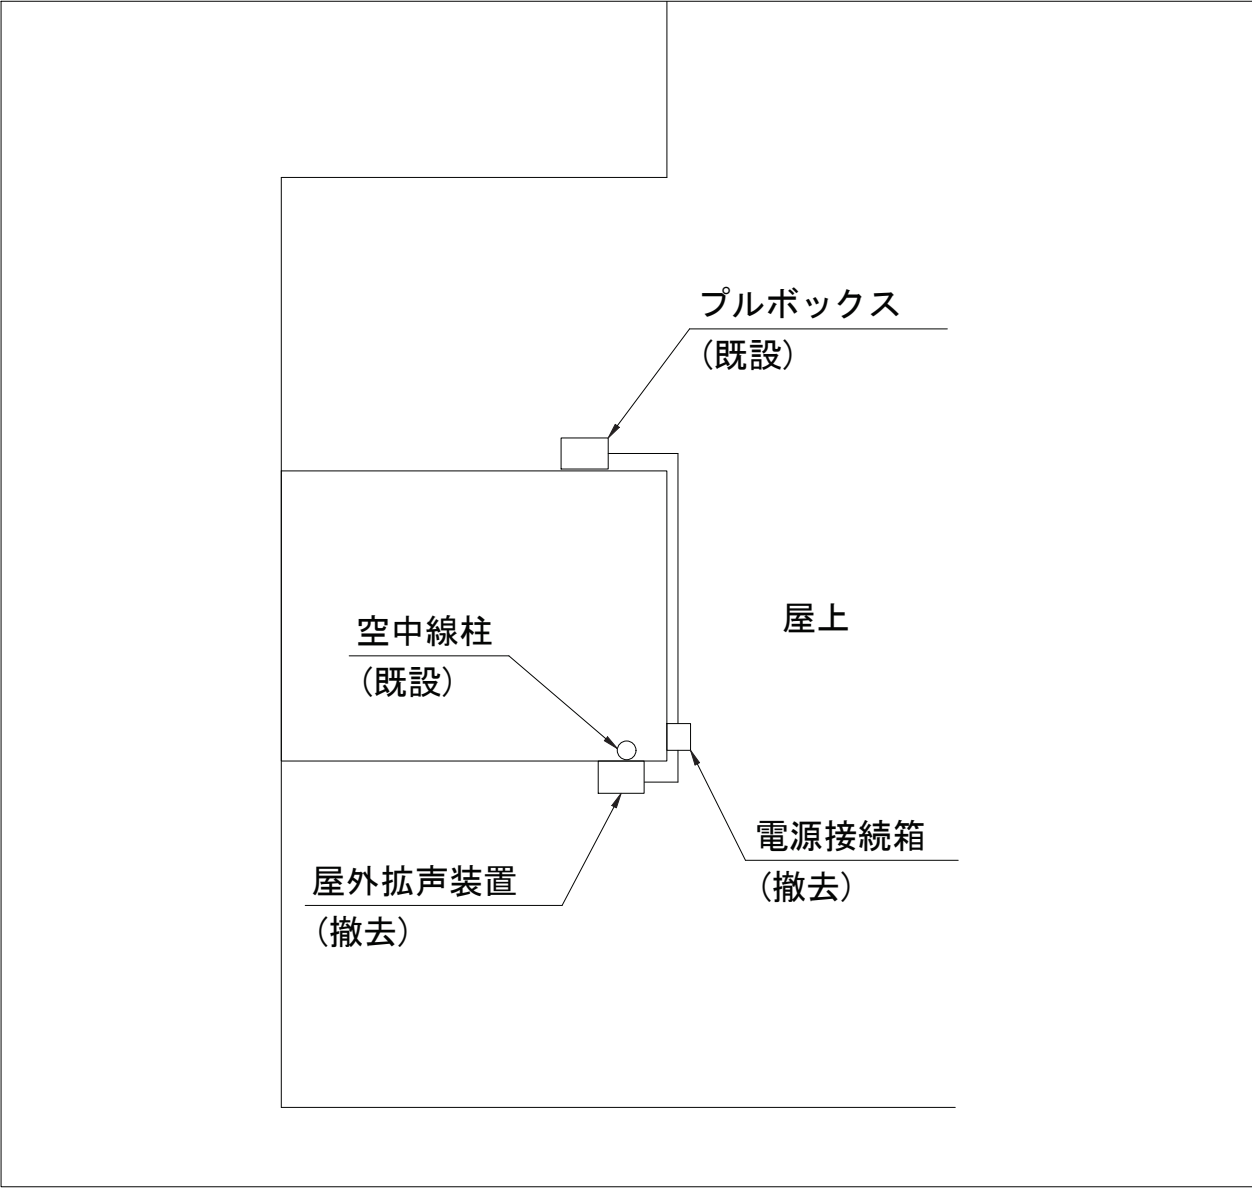


- 凡 例
- : 新 設
 - : 既 設
 - : 撤 去
 - : 新設配線
 - : 既設配線
 - - - : 撤去配線
 - ⊗ : 同軸コネクタ
 - : 圧着・圧接コネクタ

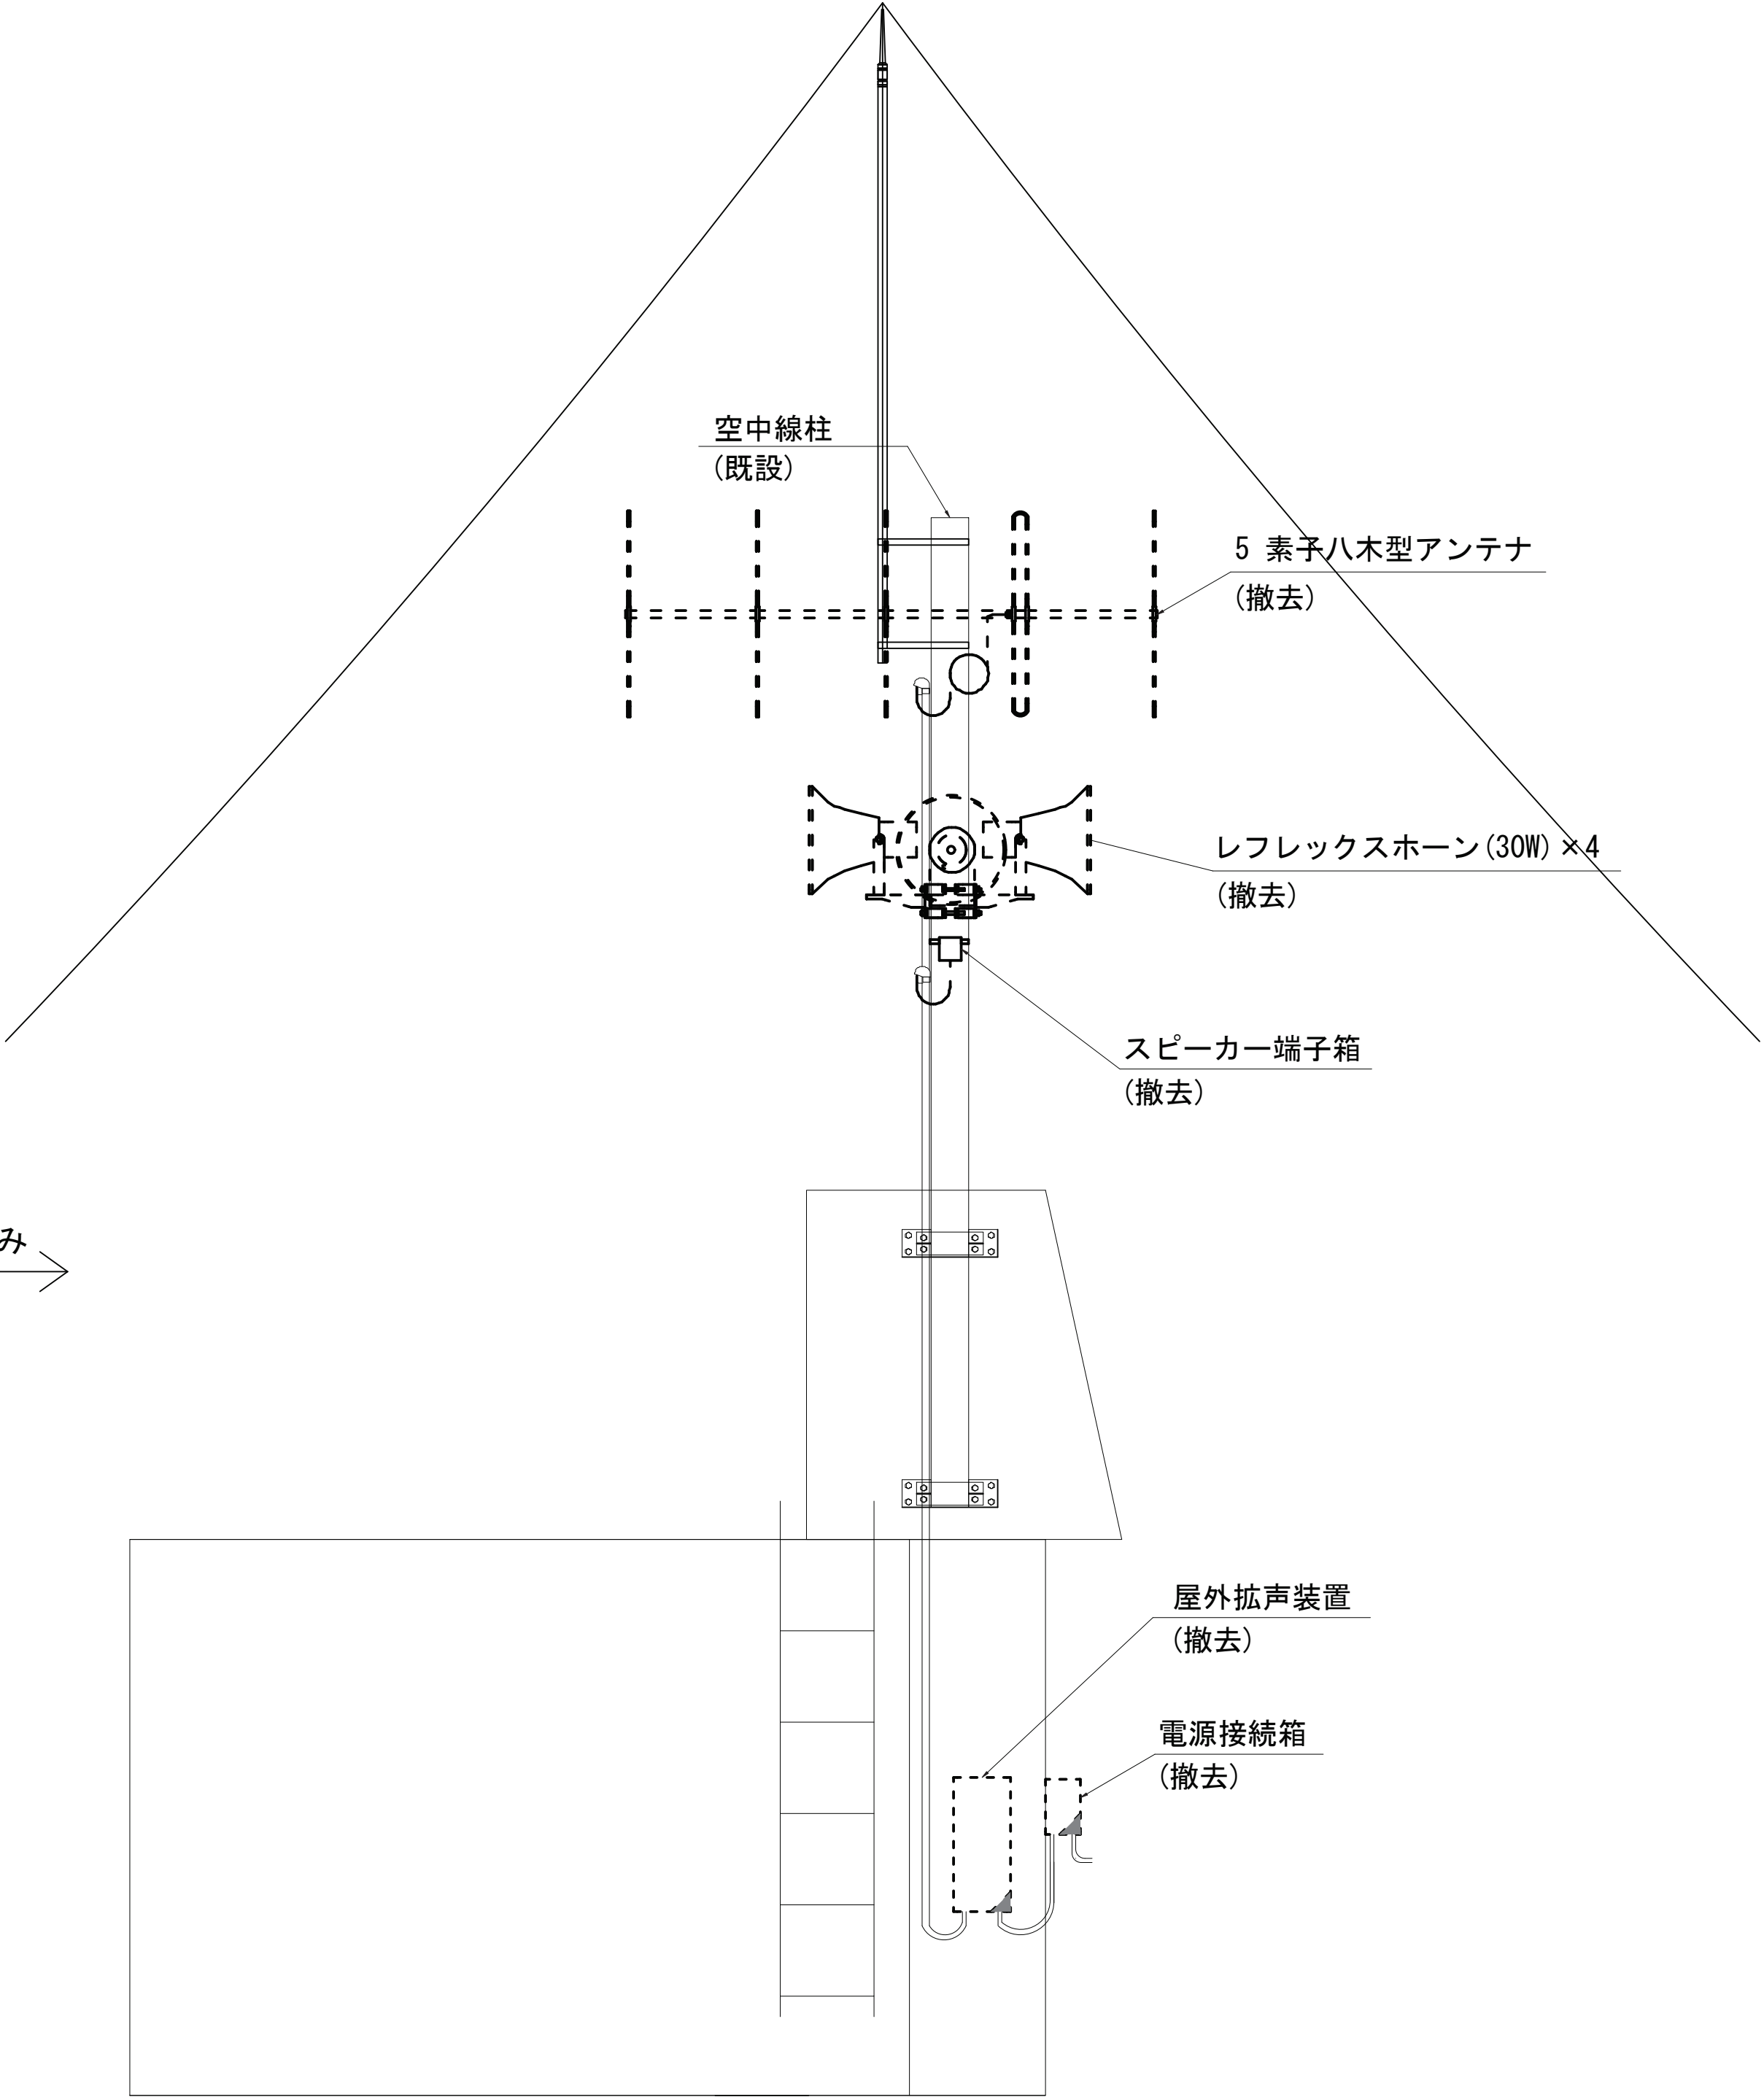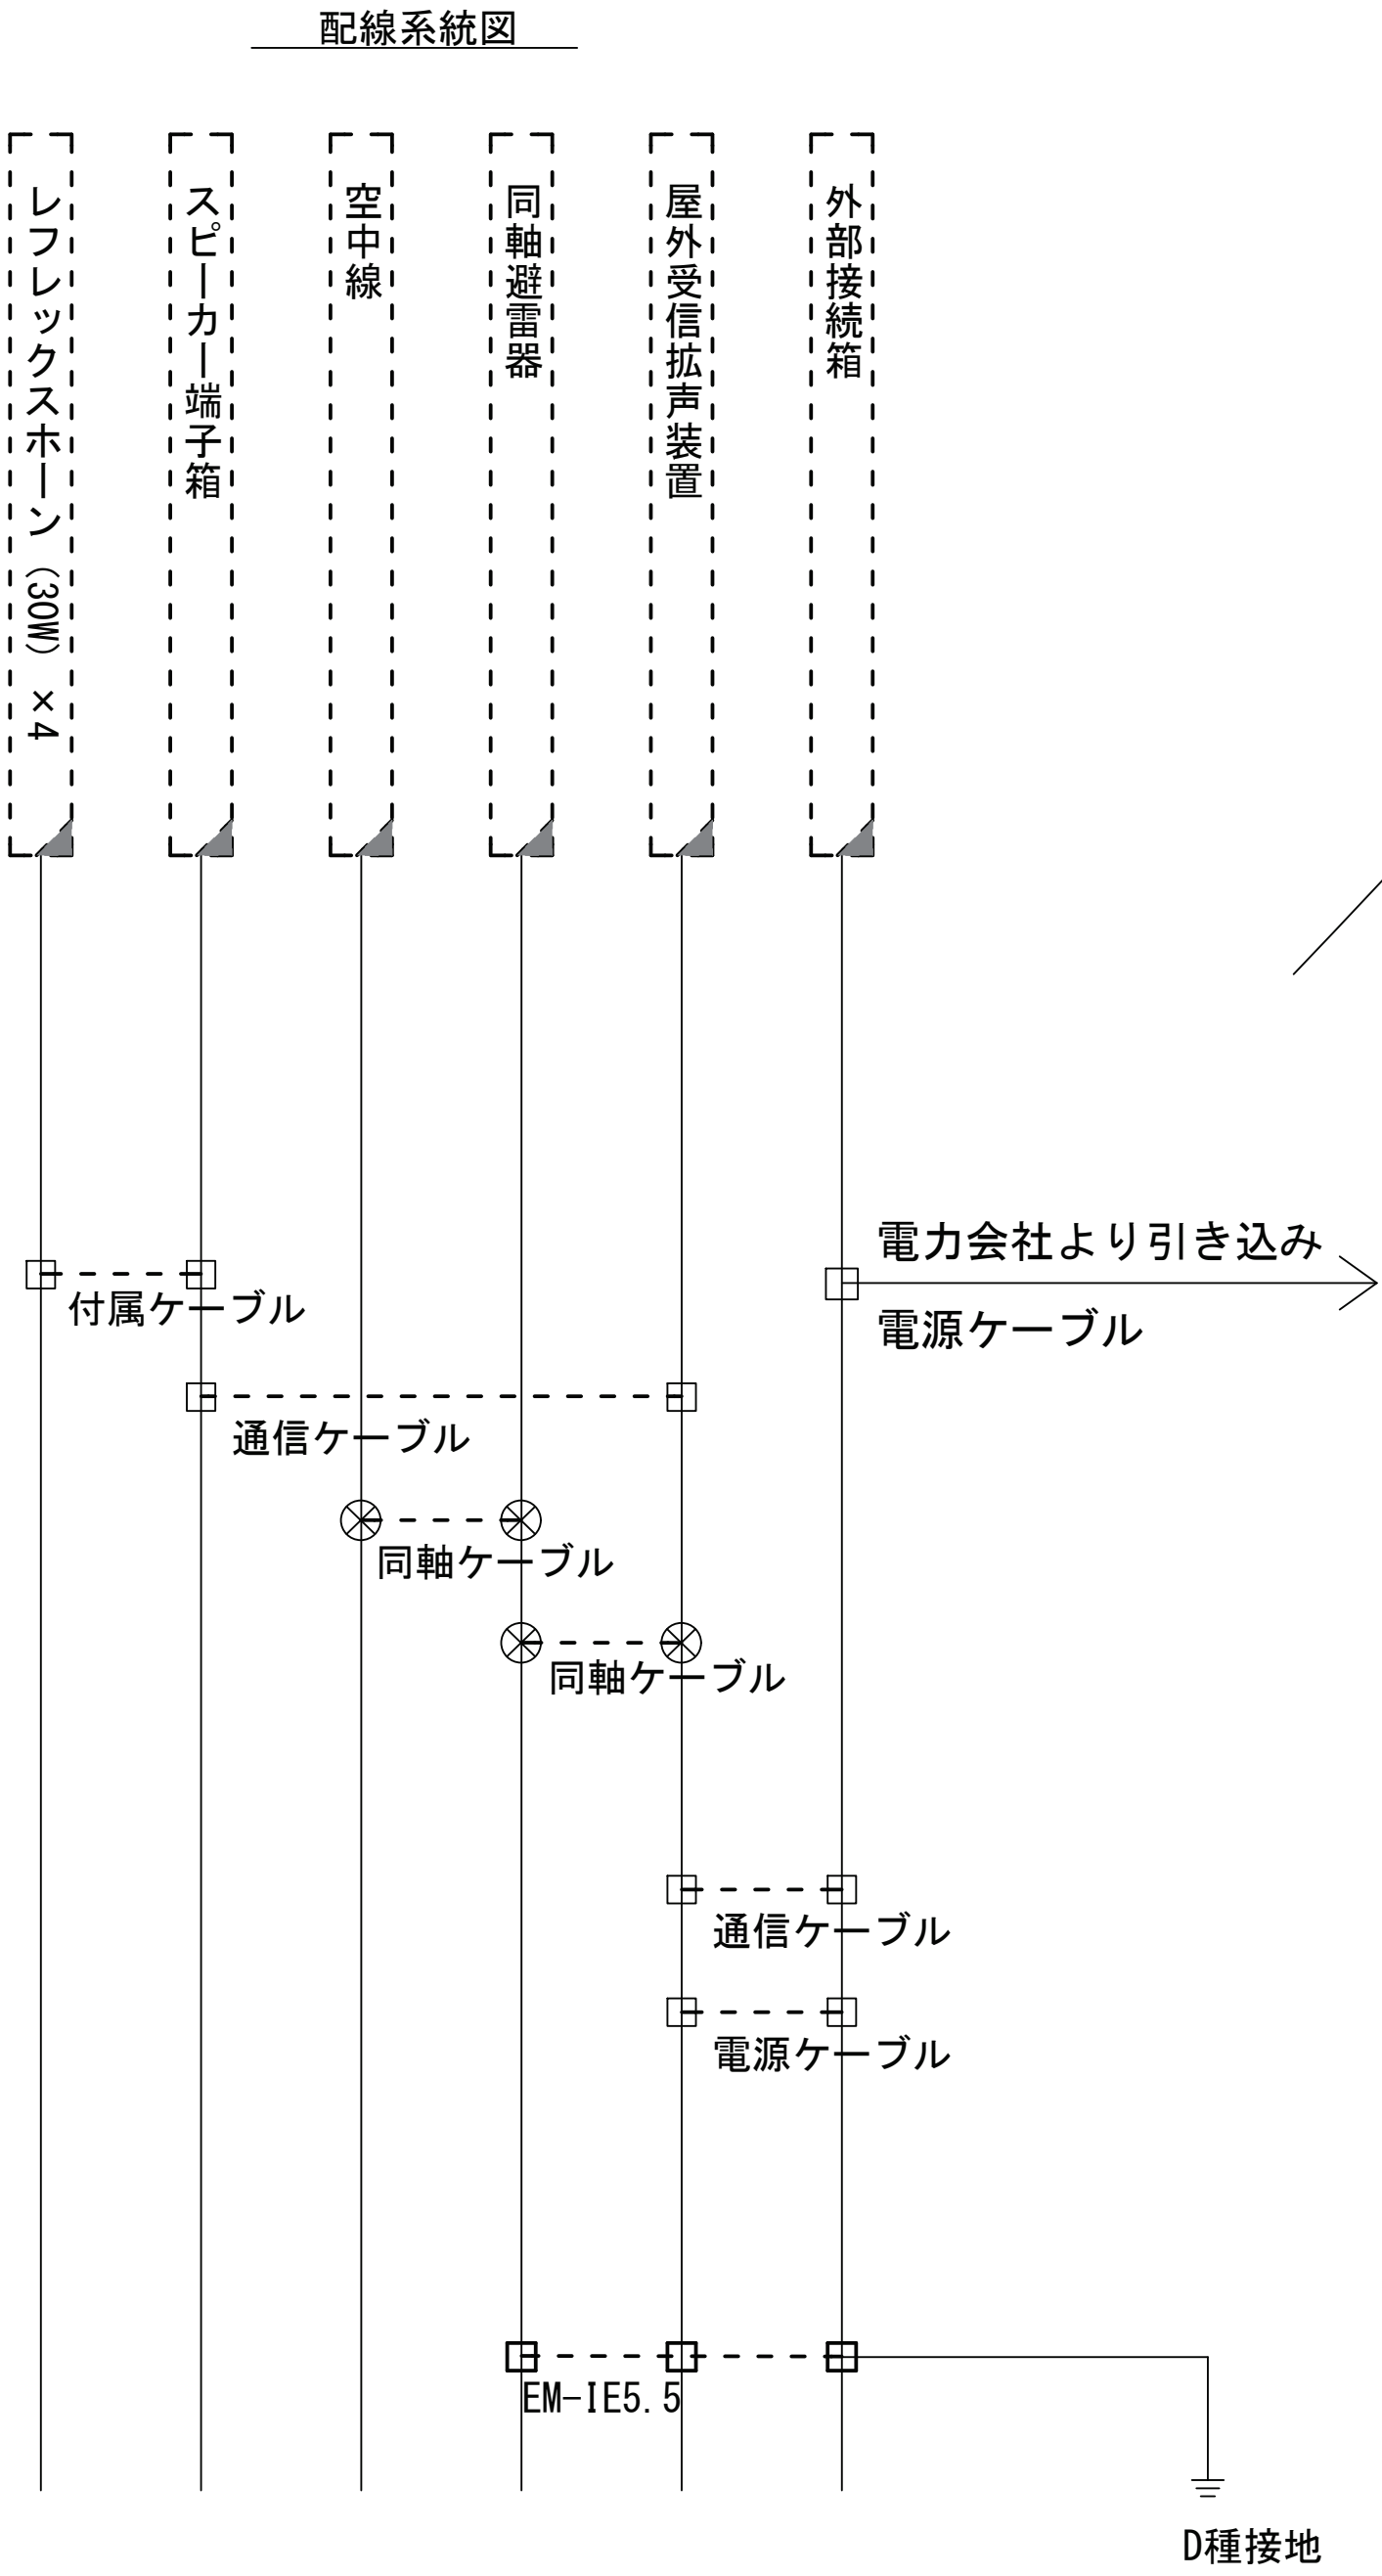



		承認	設計	担当	縮尺	工事名称 令和8・9・10年度 志摩市防災行政無線機器更新工事	No.032
					1:30 設計年度	図面名称 阿児19 鵜方小学校 立面図（撤去）	

阿児68 東海中学校 立面図（新設）

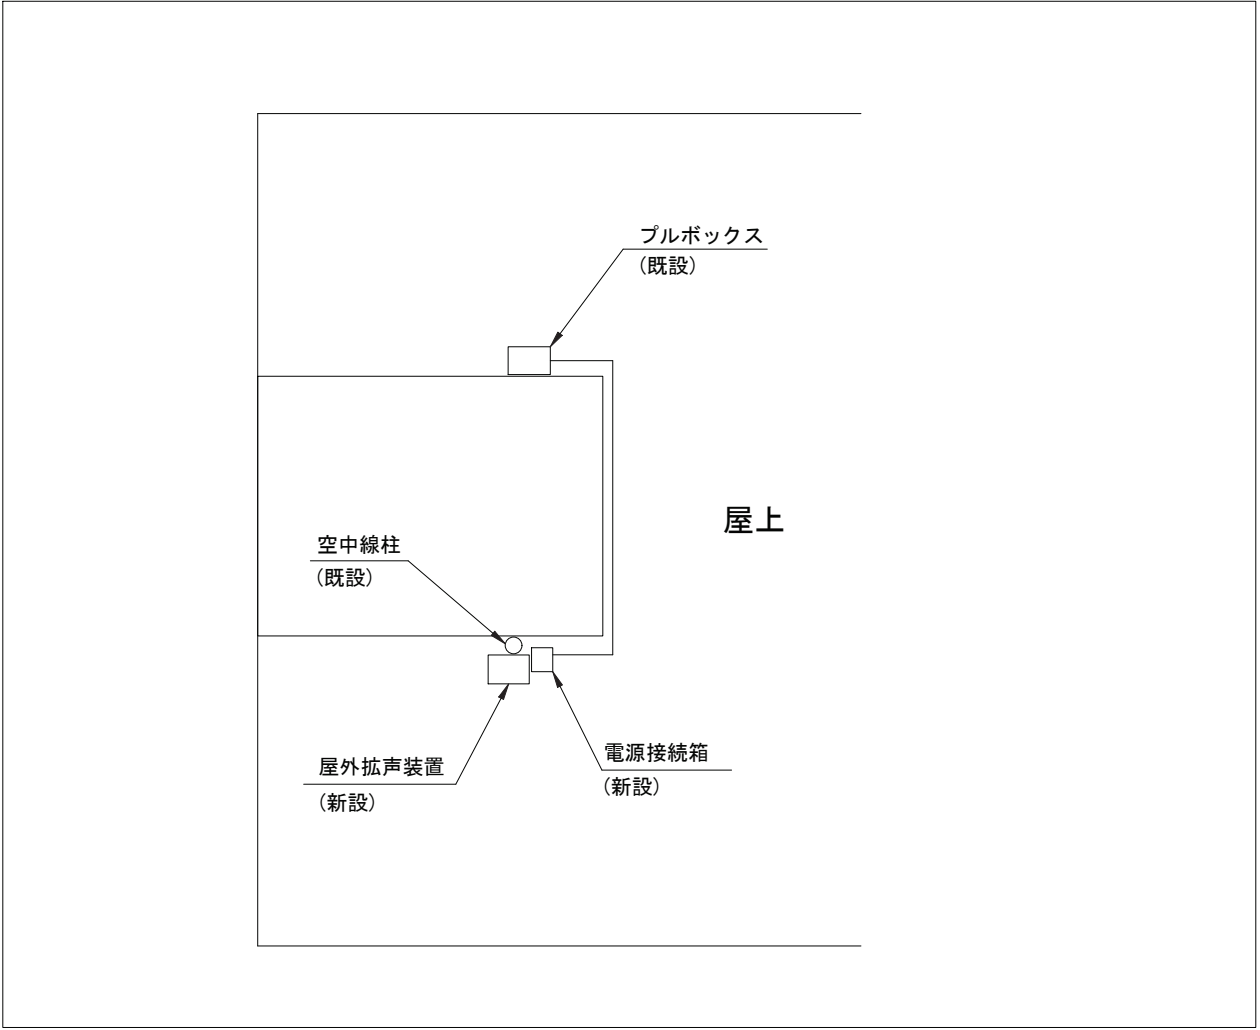


凡 例

- : 新 設
- : 既 設
- : 撤 去
- : 新設配線
- : 既設配線
- : 撤去配線
- : 同軸コネクタ
- : 圧着・圧接コネクタ

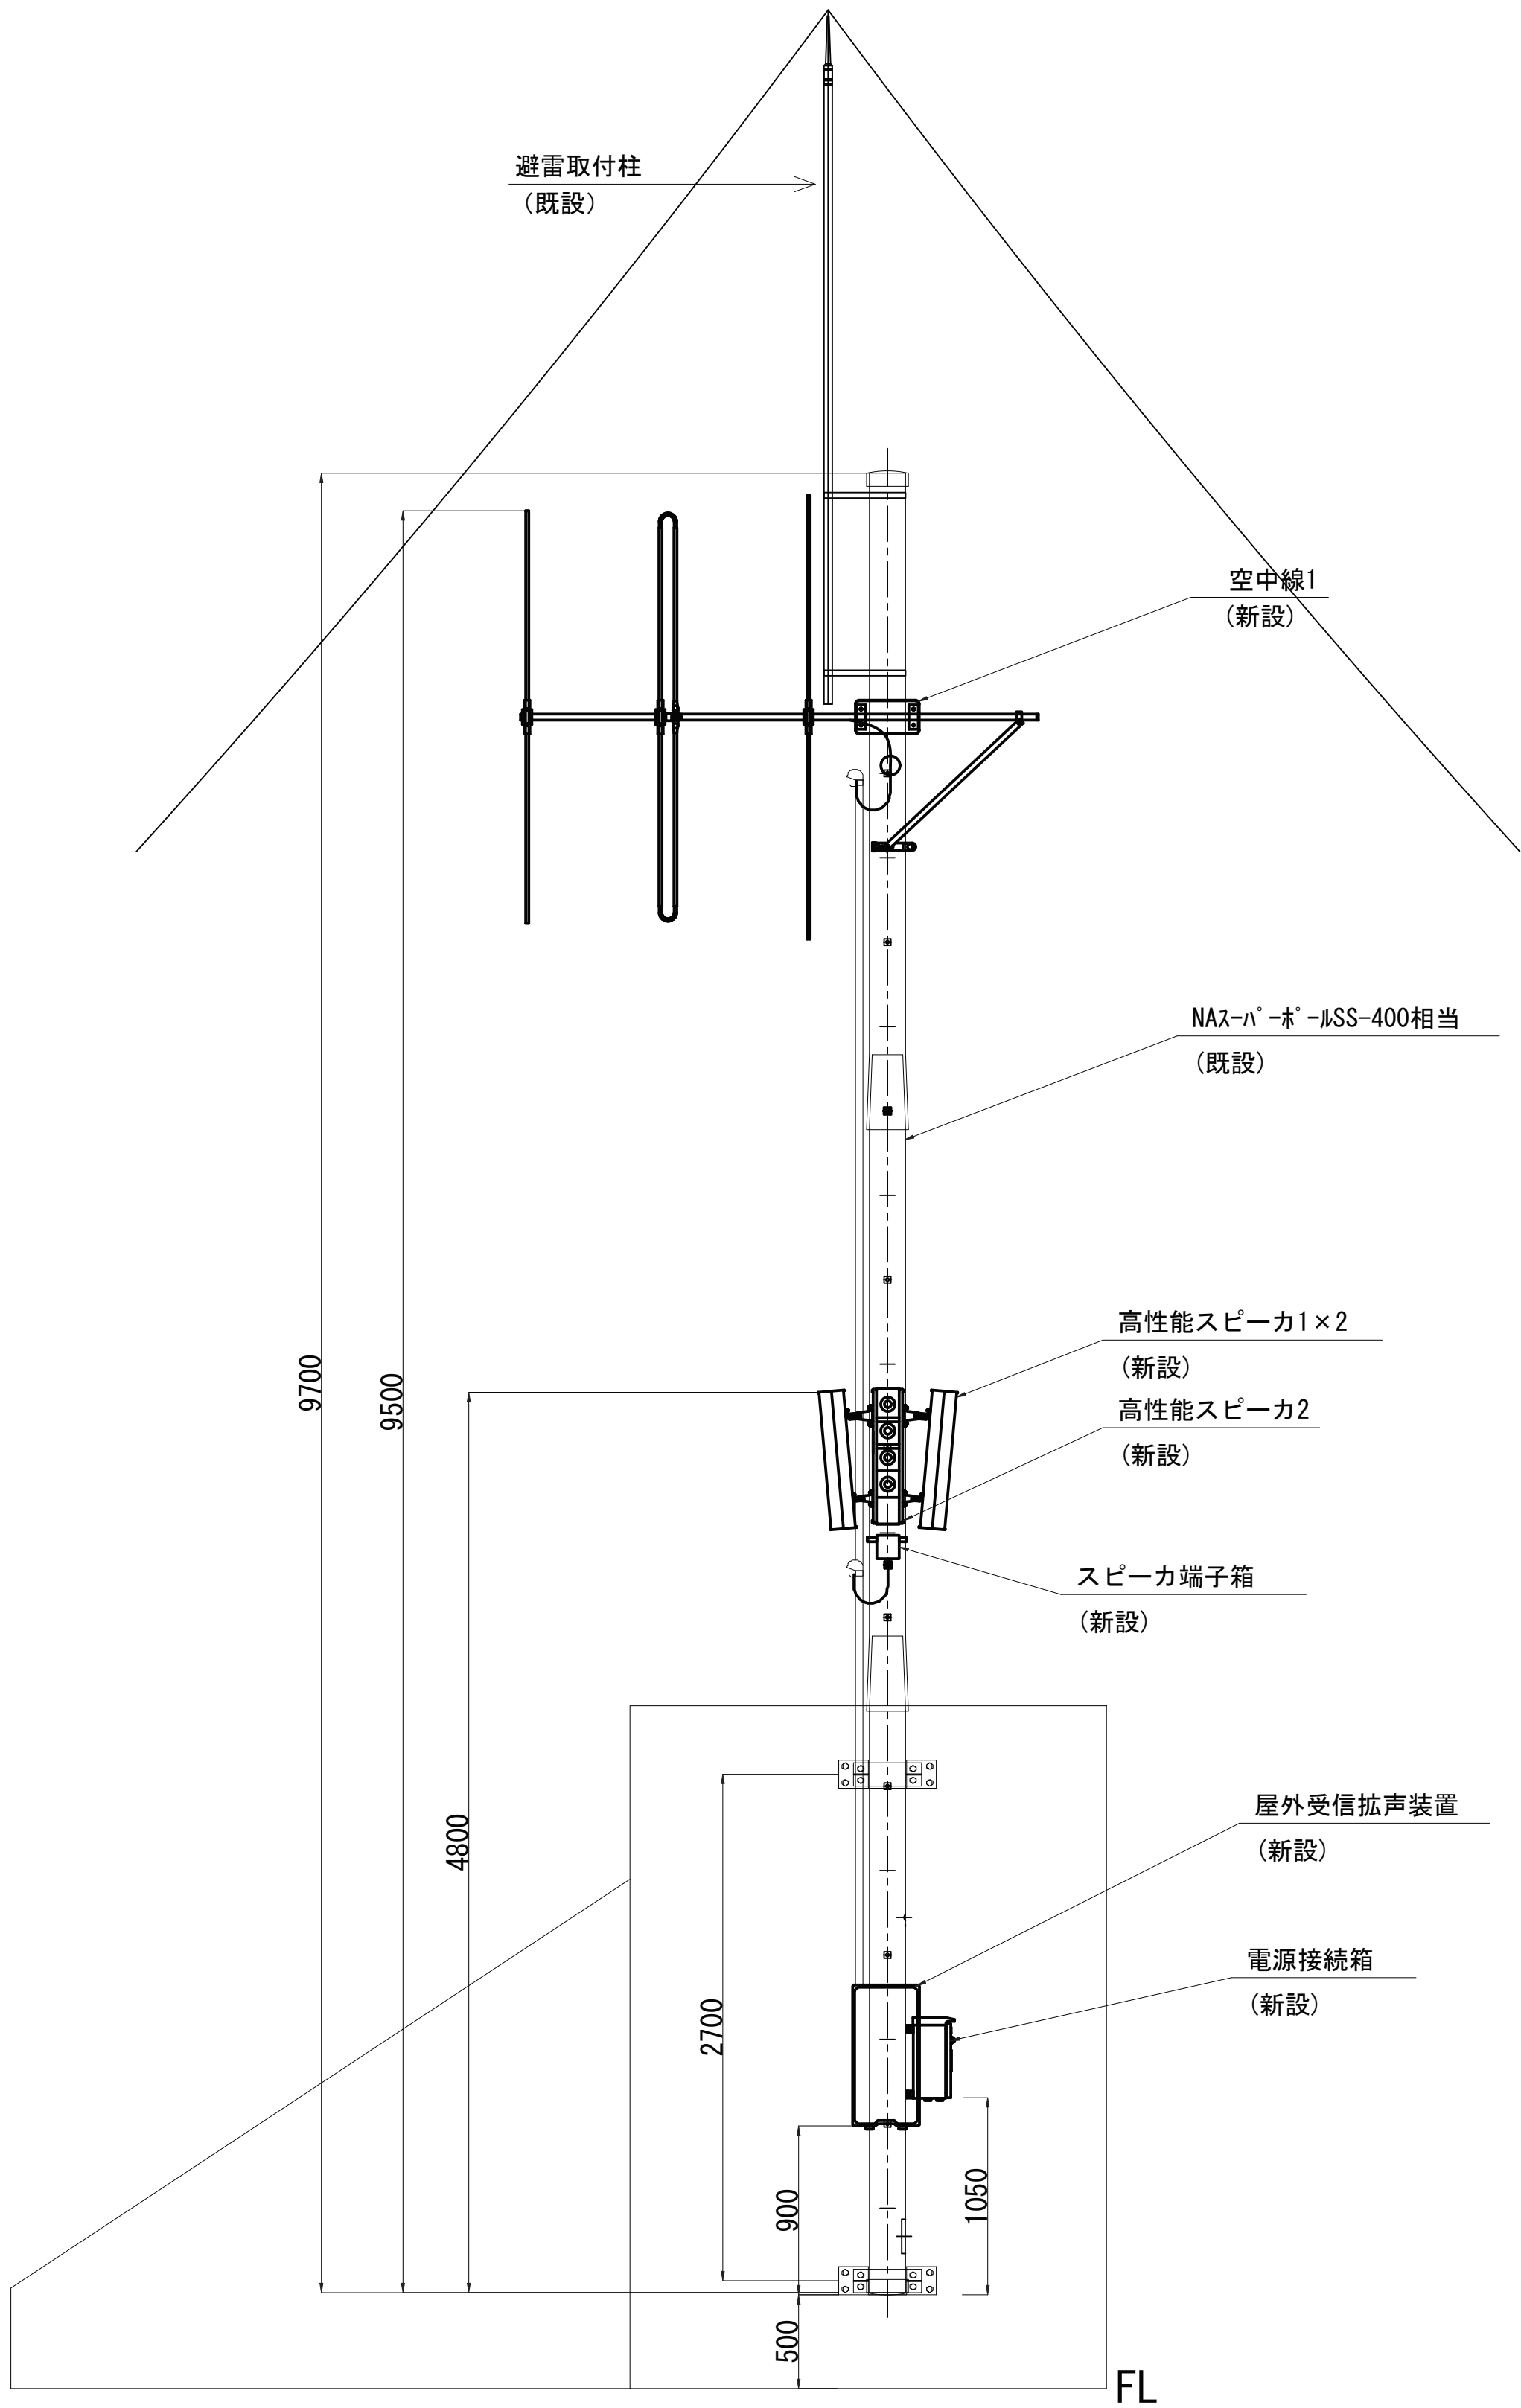
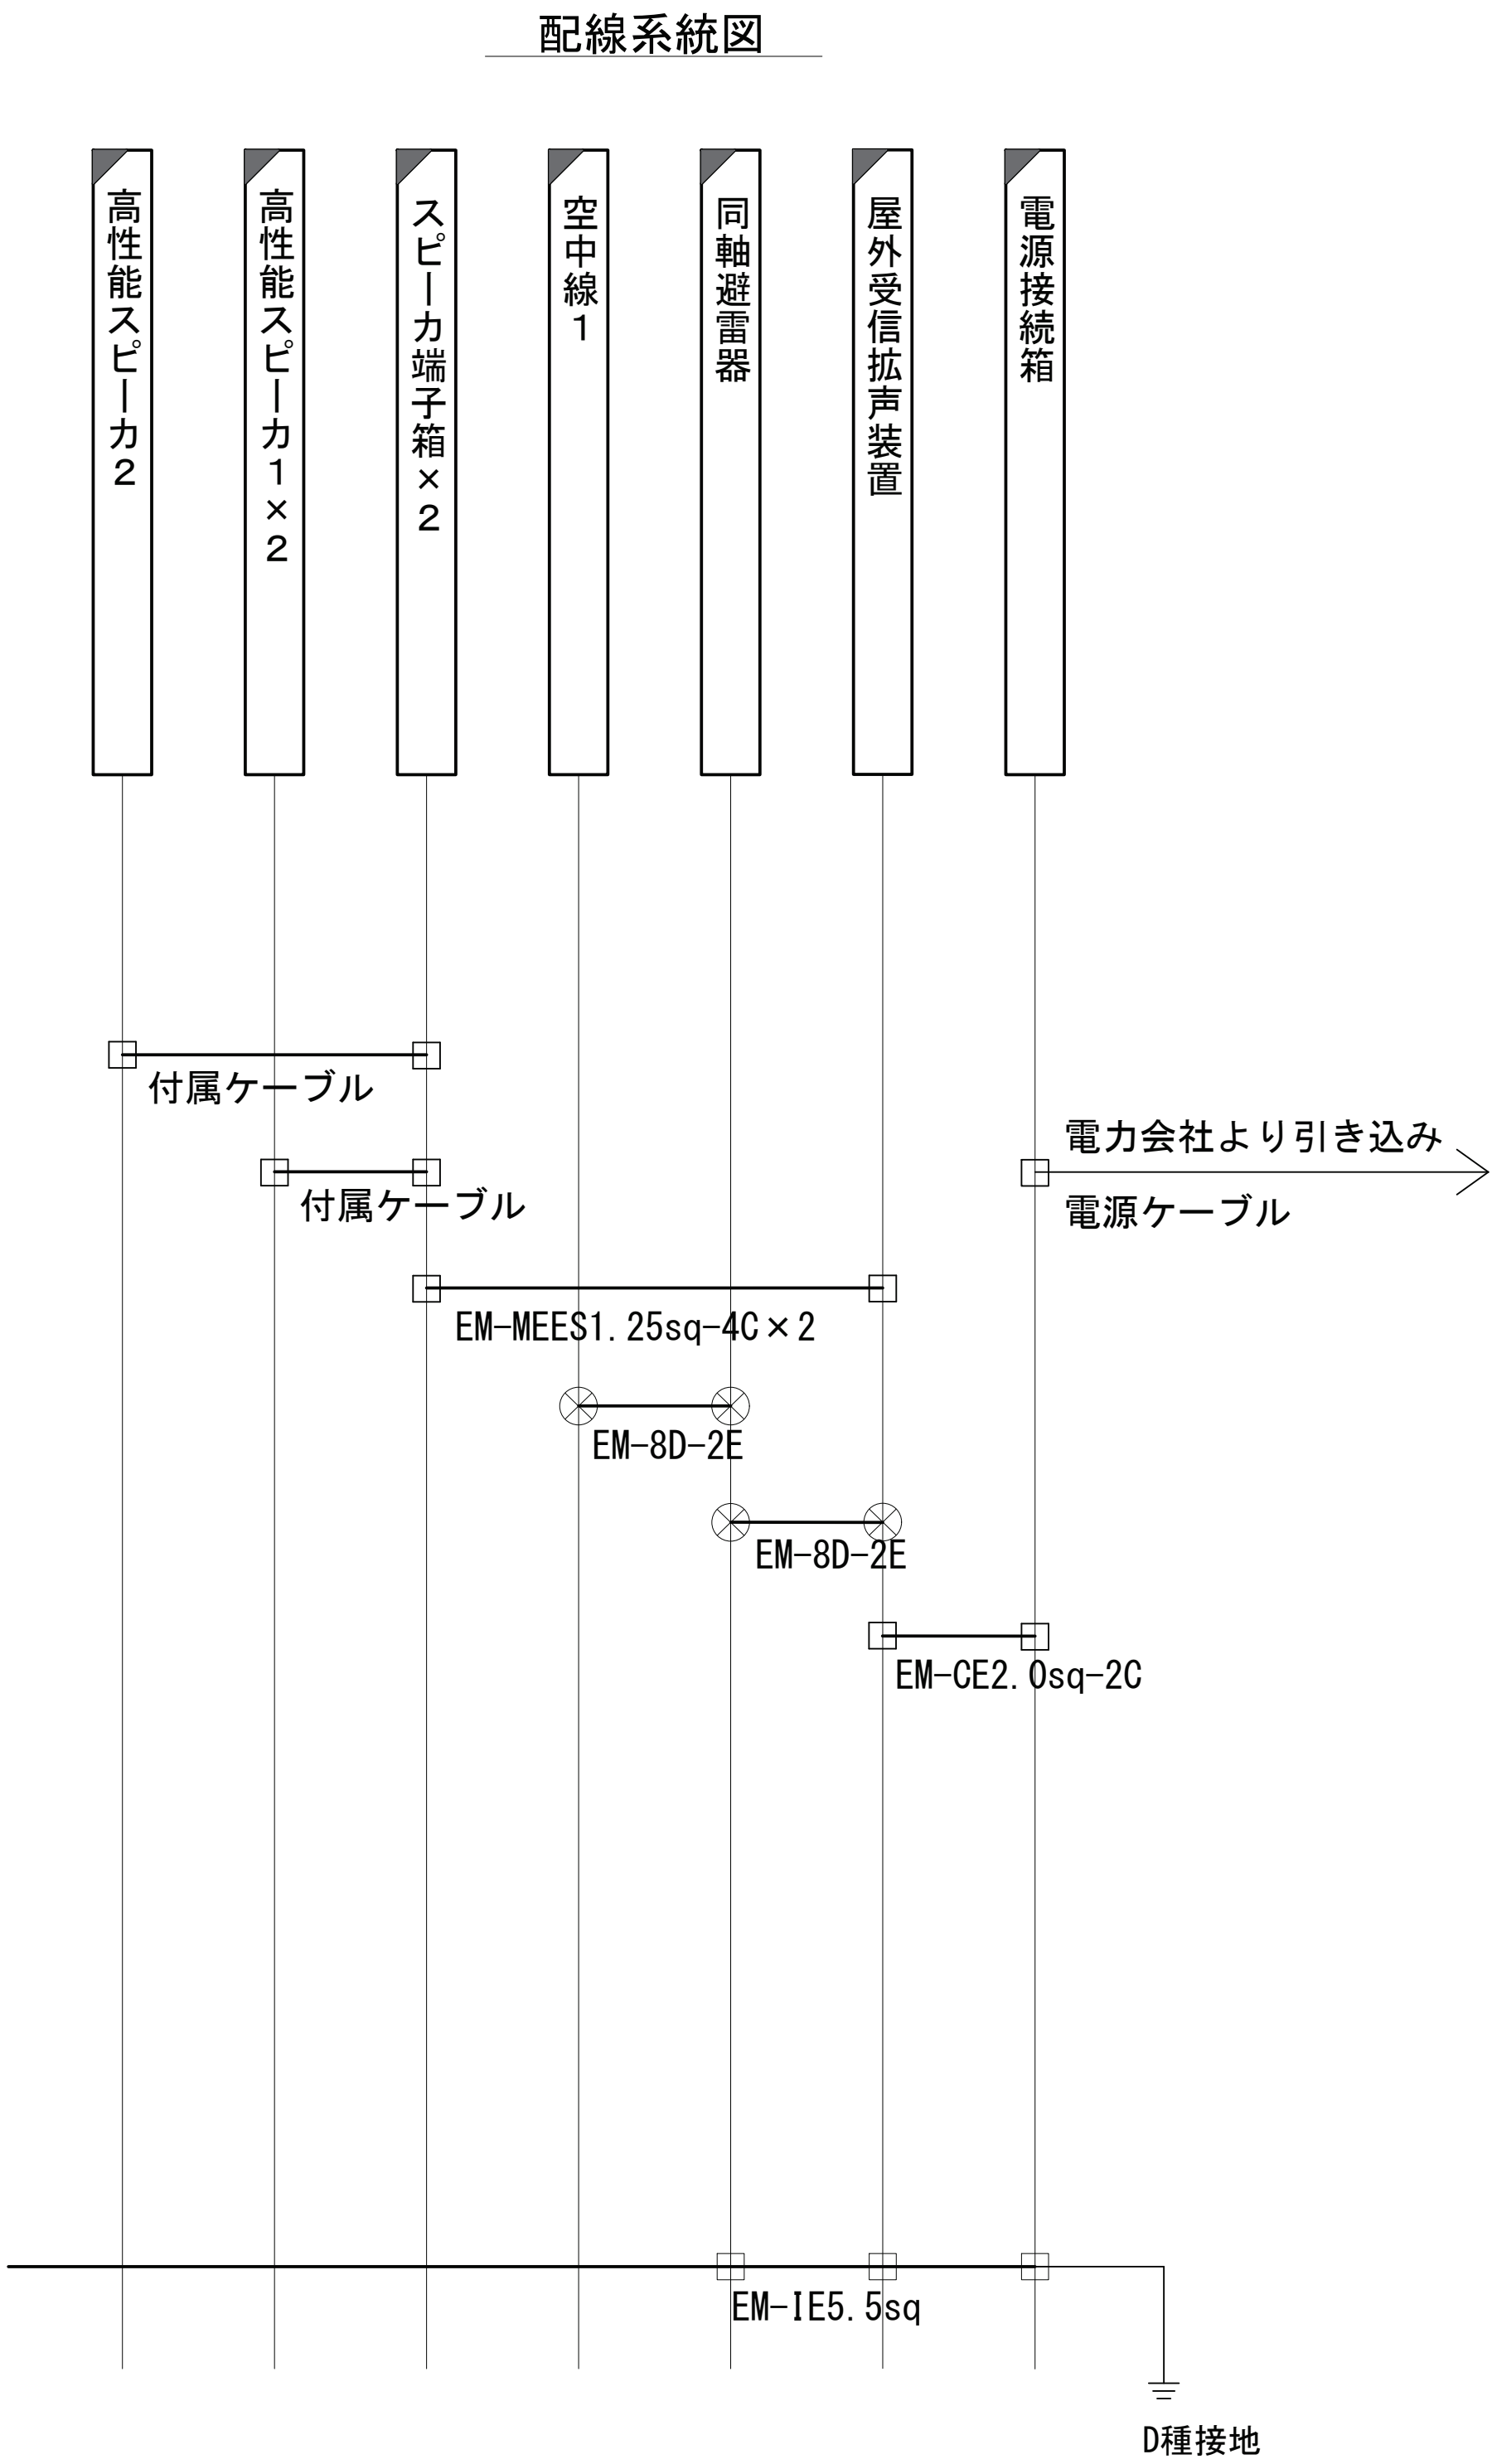


		承認	設計	担当	縮尺	工事名称 令和8・9・10年度 志摩市防災行政無線機器更新工事 図面名称 阿児68 東海中学校 立面図（新設）	No.033
					1:30		
					設計年度		

阿児68 東海中学校 立面図（撤去）

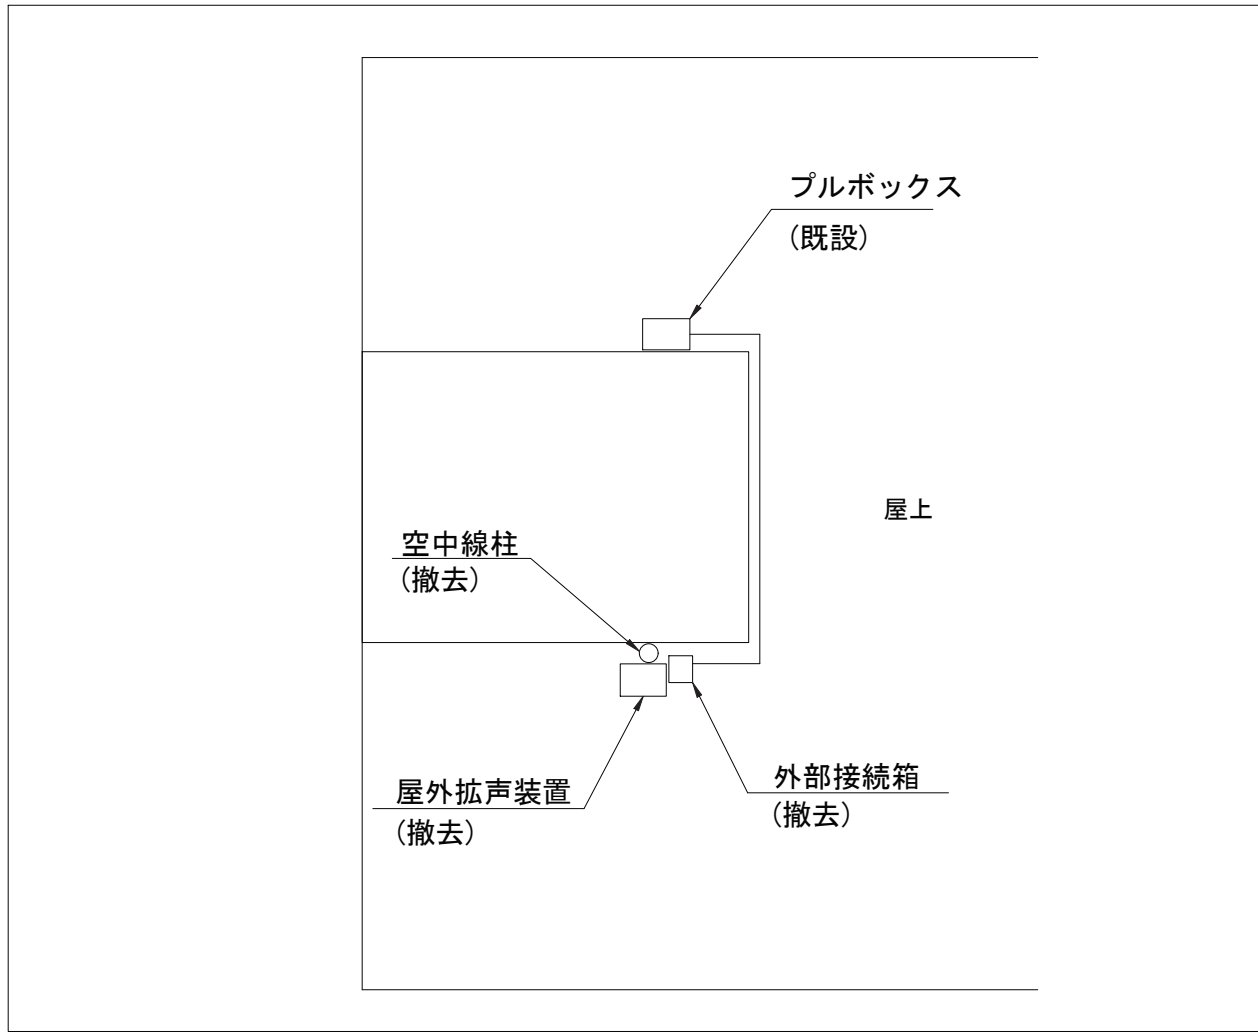


配線系統図

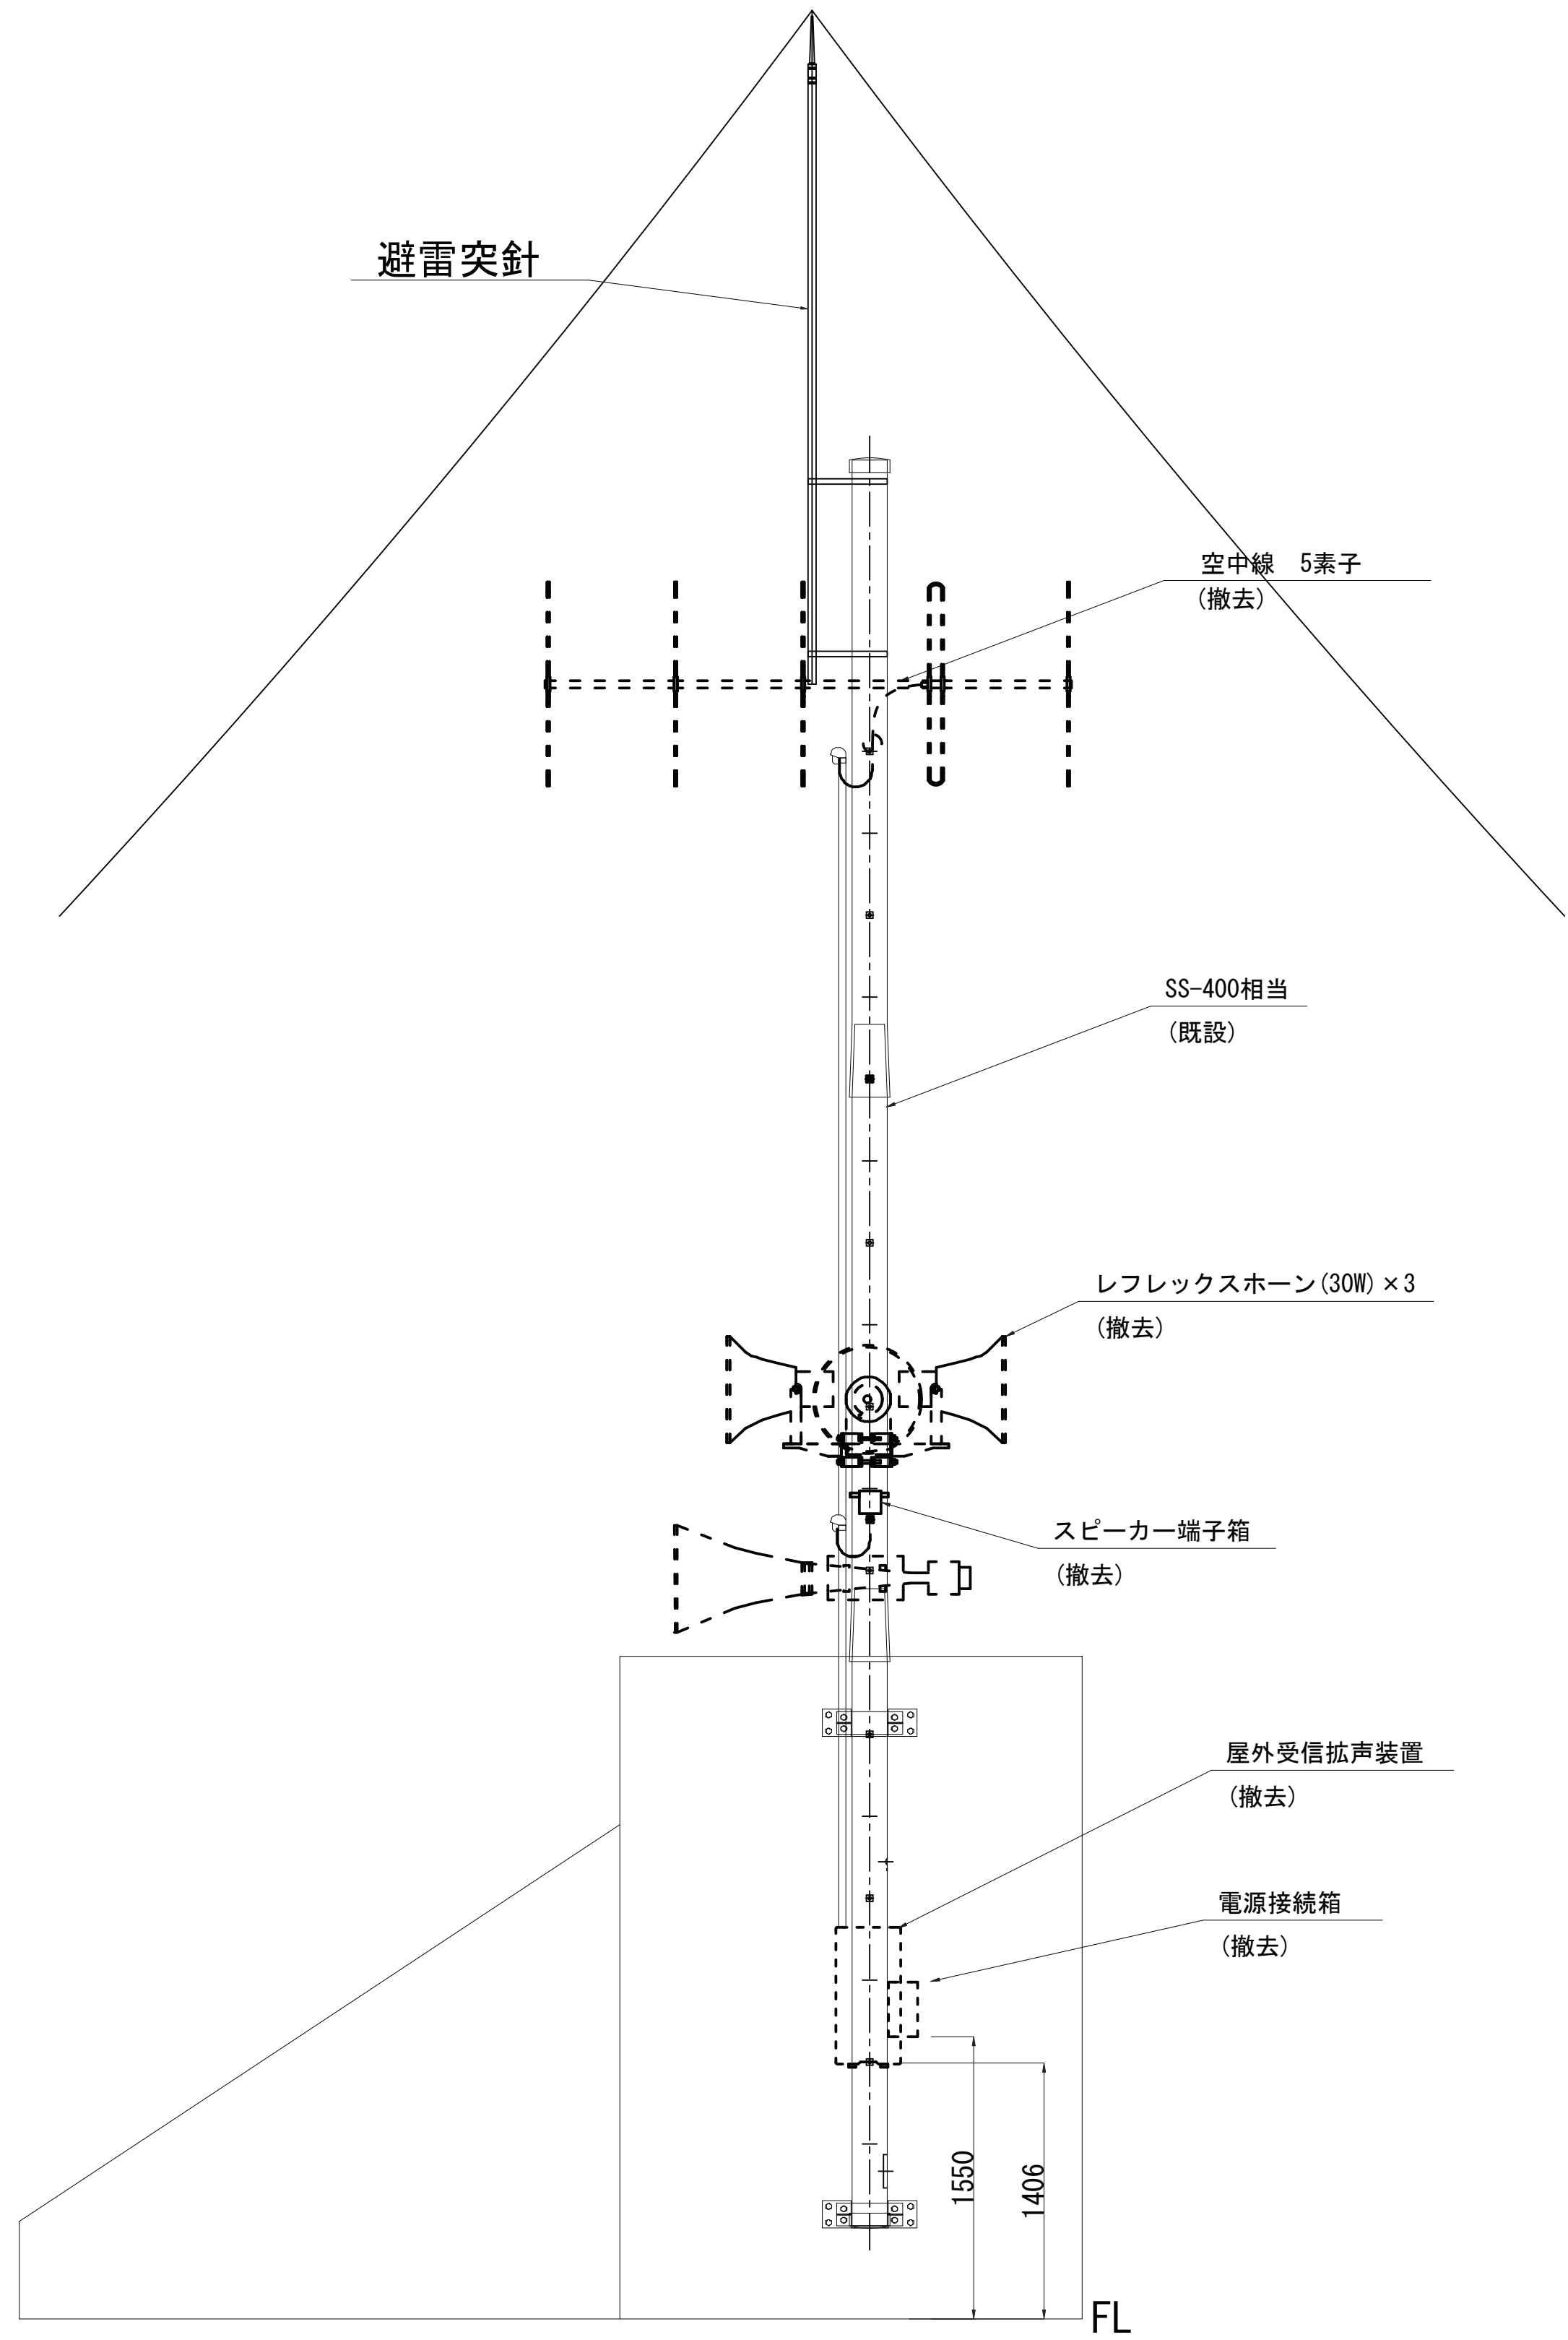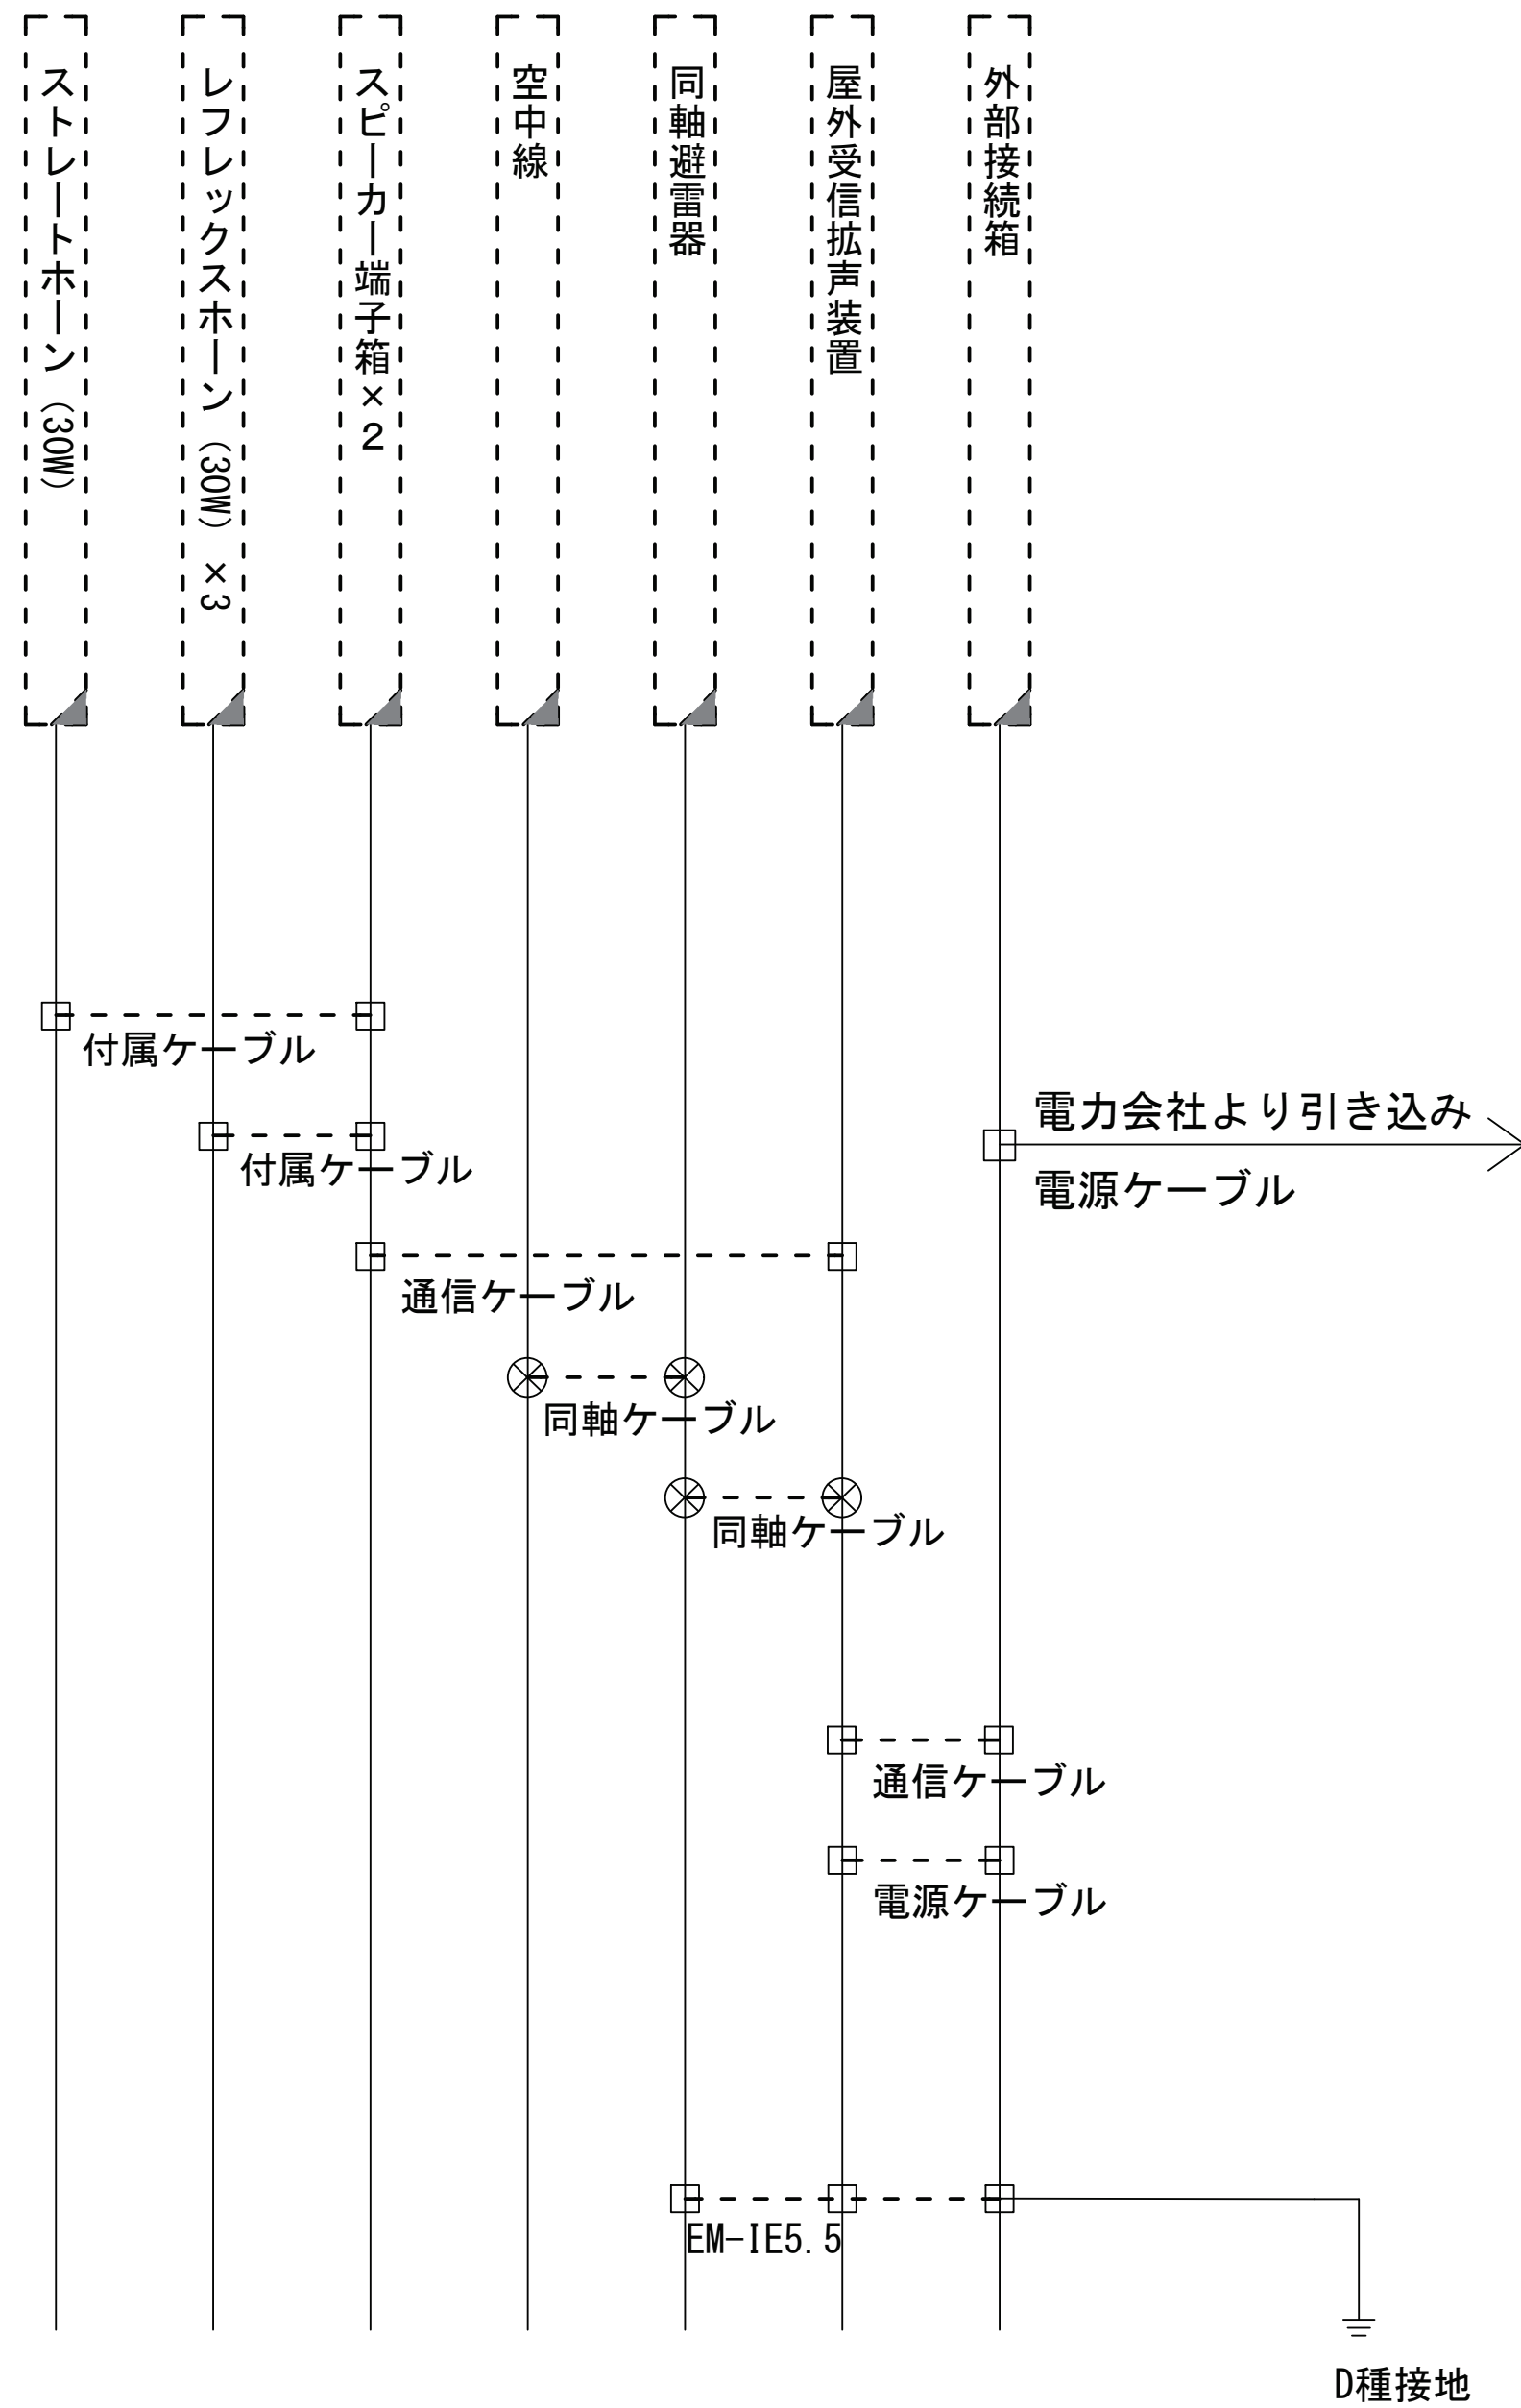

		承認	設計	担当	縮尺	工事名称 令和8・9・10年度 志摩市防災行政無線機器更新工事	No.034
					1:30		
					設計年度	図面名称 阿児68 東海中学校 立面図（撤去）	

阿児81移設先 津波避難タワー 2F平面図(新設)

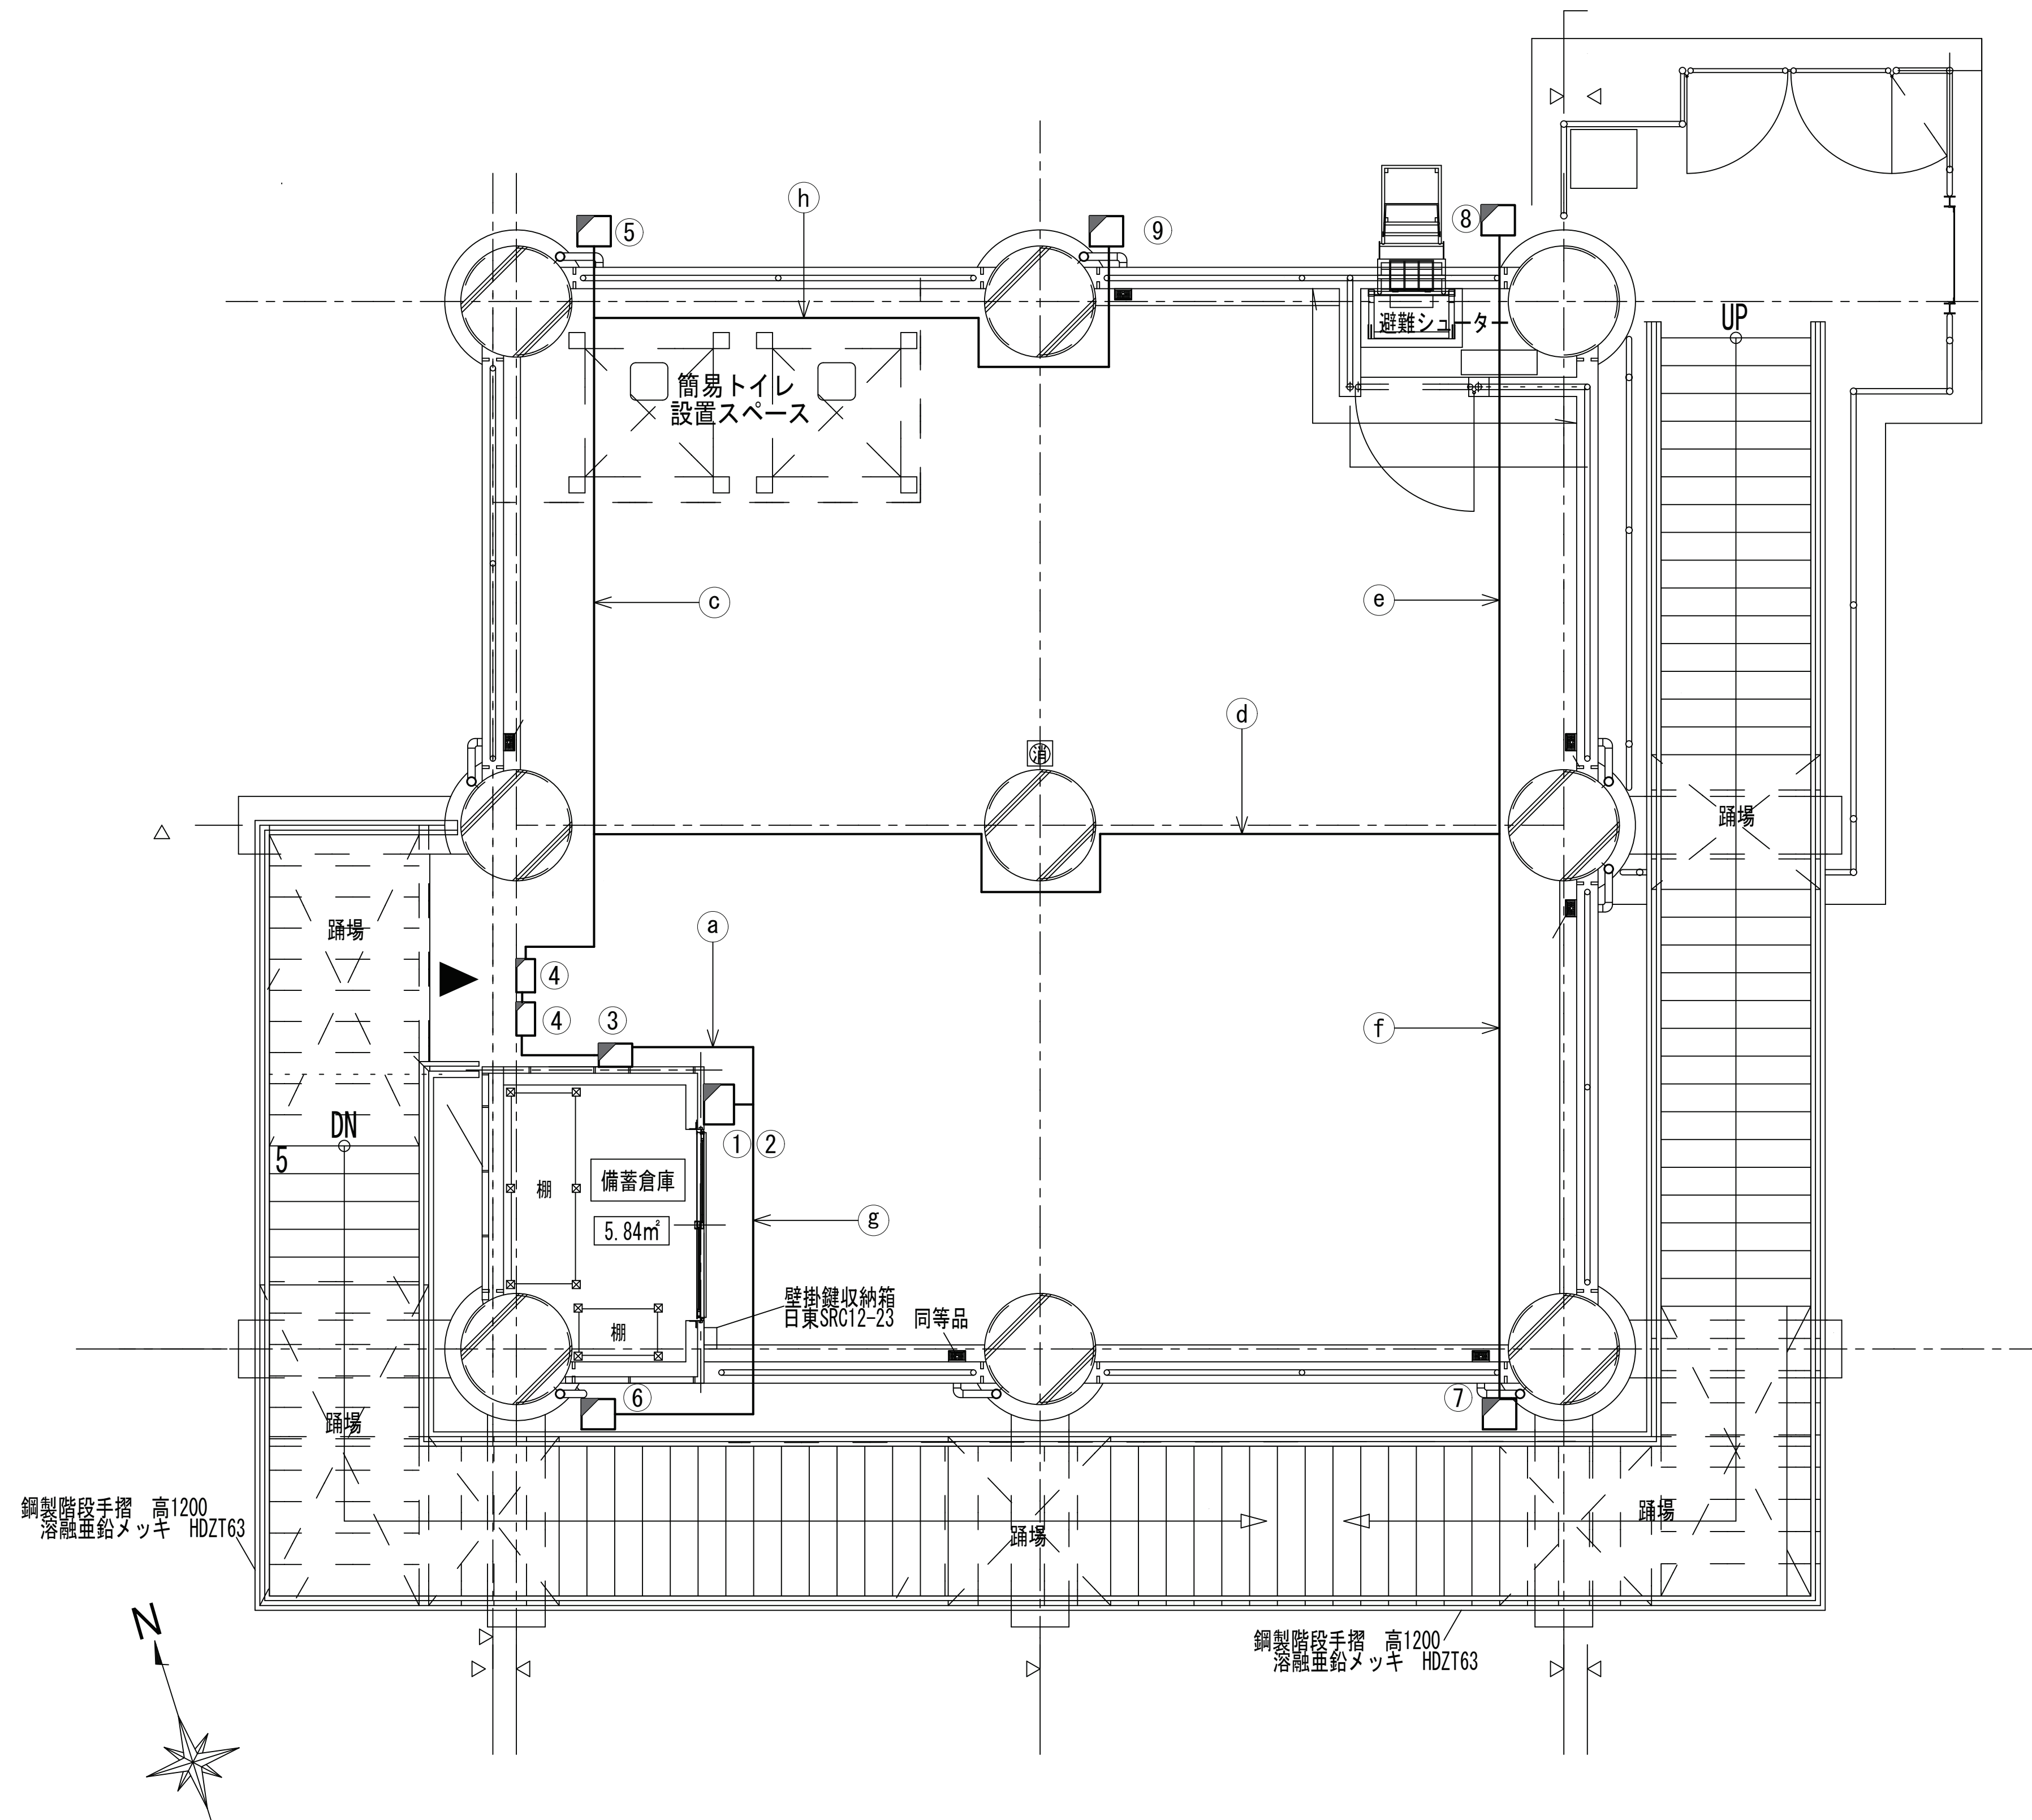

	機器名称	備考
①	屋外受信拡声装置	新設
②	L-1分電盤	既設
③	電源接続箱	新設
④	追加増幅装置×2	新設
⑤	高性能中型スピーカ1	新設
⑥	高性能中型スピーカ1	新設
⑦	高性能中型スピーカ2	新設
⑧	高性能中型スピーカ2	新設
⑨	空中線1	新設



	名称	管路
(a)	EM-CE2sq-2C	HIVE22
	EM-FCPPEO. 65sq-2P	
(b)	EM-CE2sq-2C	HIVE22
	EM-FCPPEO. 65sq-10P	
	EM-MEES1. 25sq-2C	
(c)	EM-MEES1. 25sq-2C	HIVE22
	EM-8D-2E	
(d)	EM-MEES1. 25sq-2C $\times$ 2	HIVE22
(e)	EM-MEES1. 25sq-2C	HIVE22
(f)	EM-MEES1. 25sq-2C	HIVE22
(g)	EM-MEES1. 25sq-2C	HIVE22
(h)	EM-8D-2E	HIVE22

凡 例

	: 新設		: 撤去	——	: 新設	---	: 撤去
	: 既設		: 更新	---	: 既設		

[illegible]

阿児81移設先 津波避難タワー 立面図(新設)

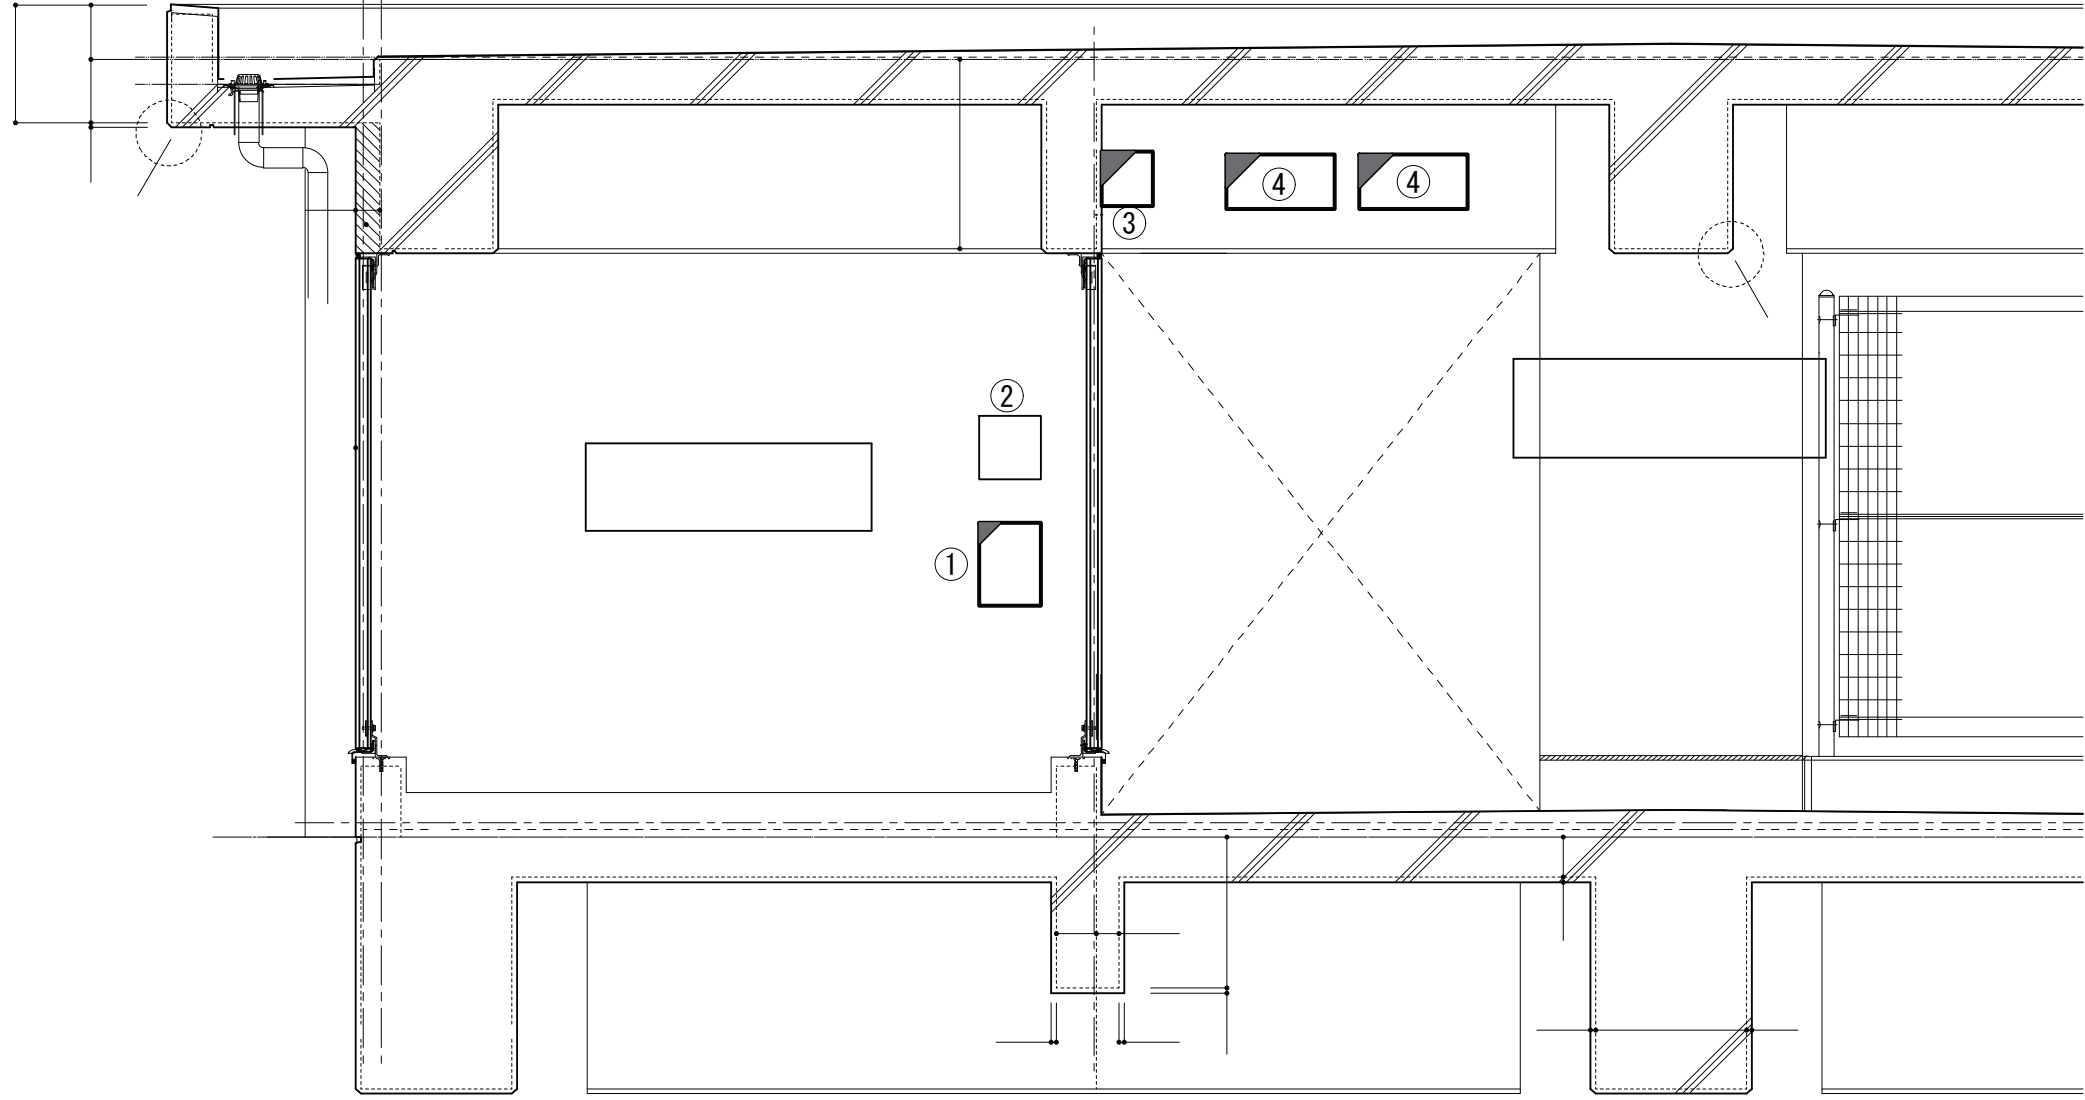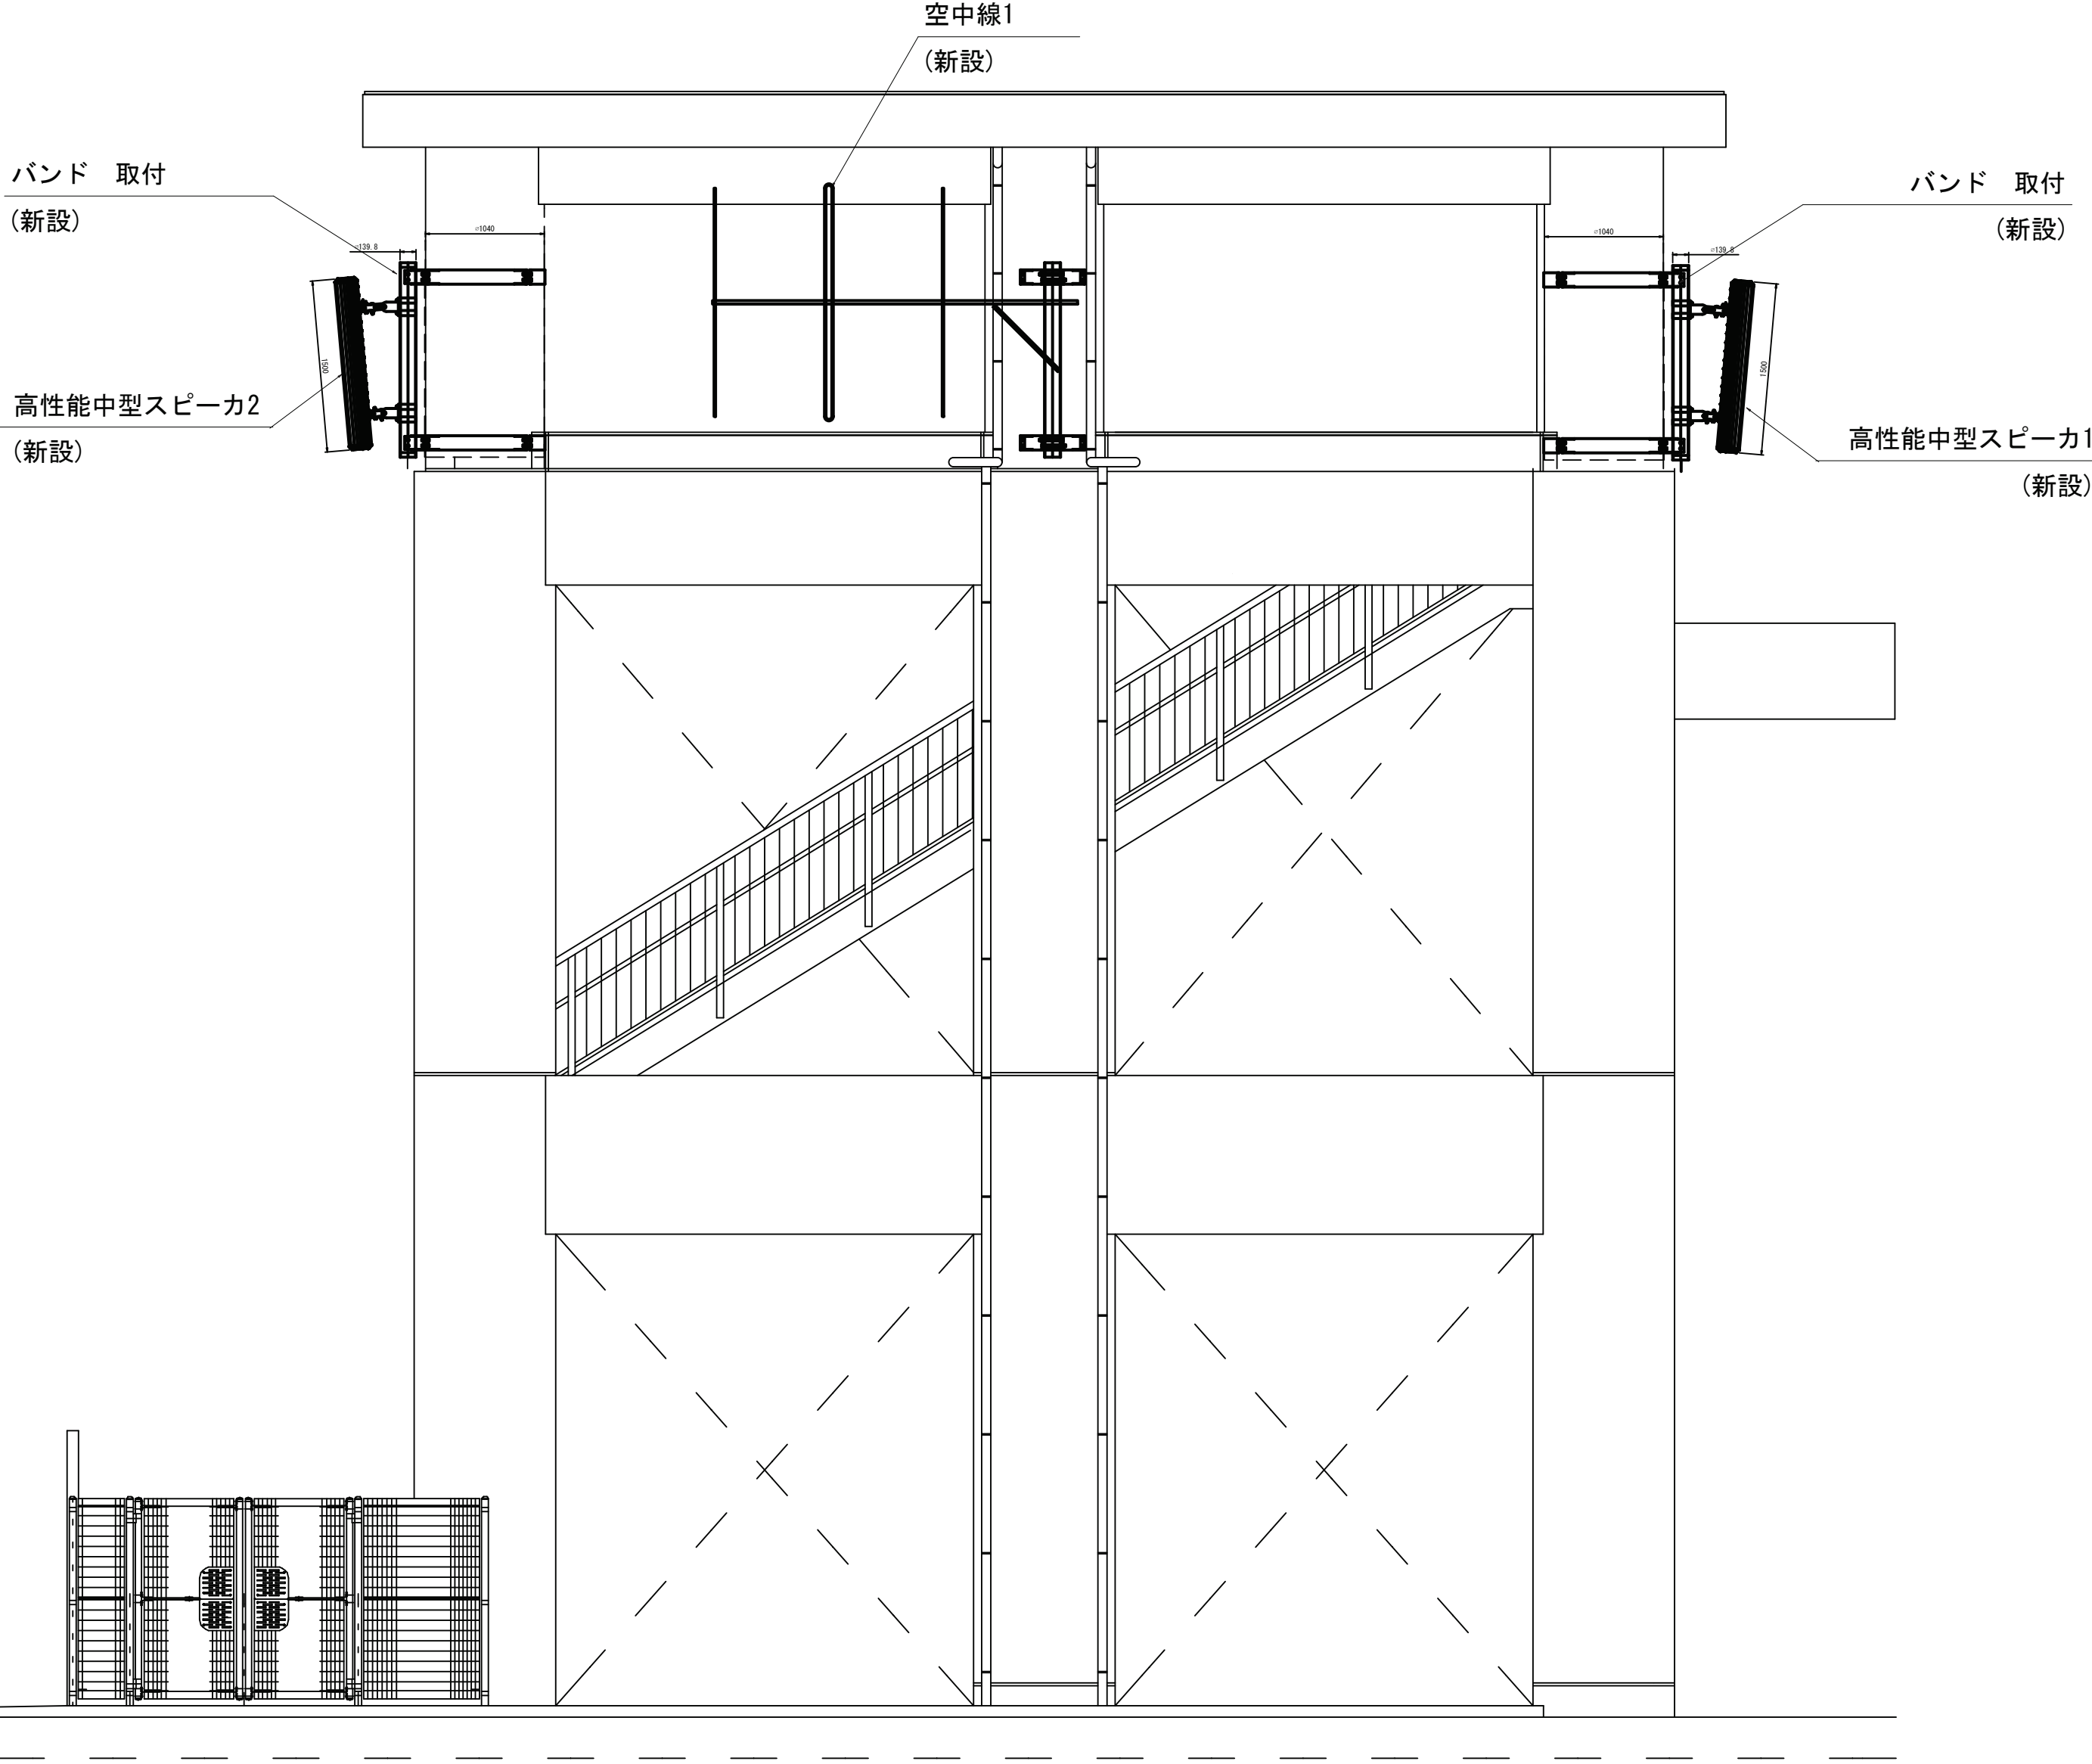





	機器名称	備考
①	電源接続箱	新設
②	L-1分電盤	既設
③	屋外受信拡声装置	新設
④	追加増幅装置×2	新設

凡 例			
: 新設	: 撤去	: 新設	: 撤去
: 既設	: 更新	: 既設	

		承認	設計	担当	縮尺	工事名称 令和8・9・10年度 志摩市防災行政無線機器更新工事 図面名称 阿児81移設先 津波避難タワー 立面図(新設)	No.036
					1:50 設計年度		

   
阿児81移設先 津波避難タワー 配線系統図（新設）

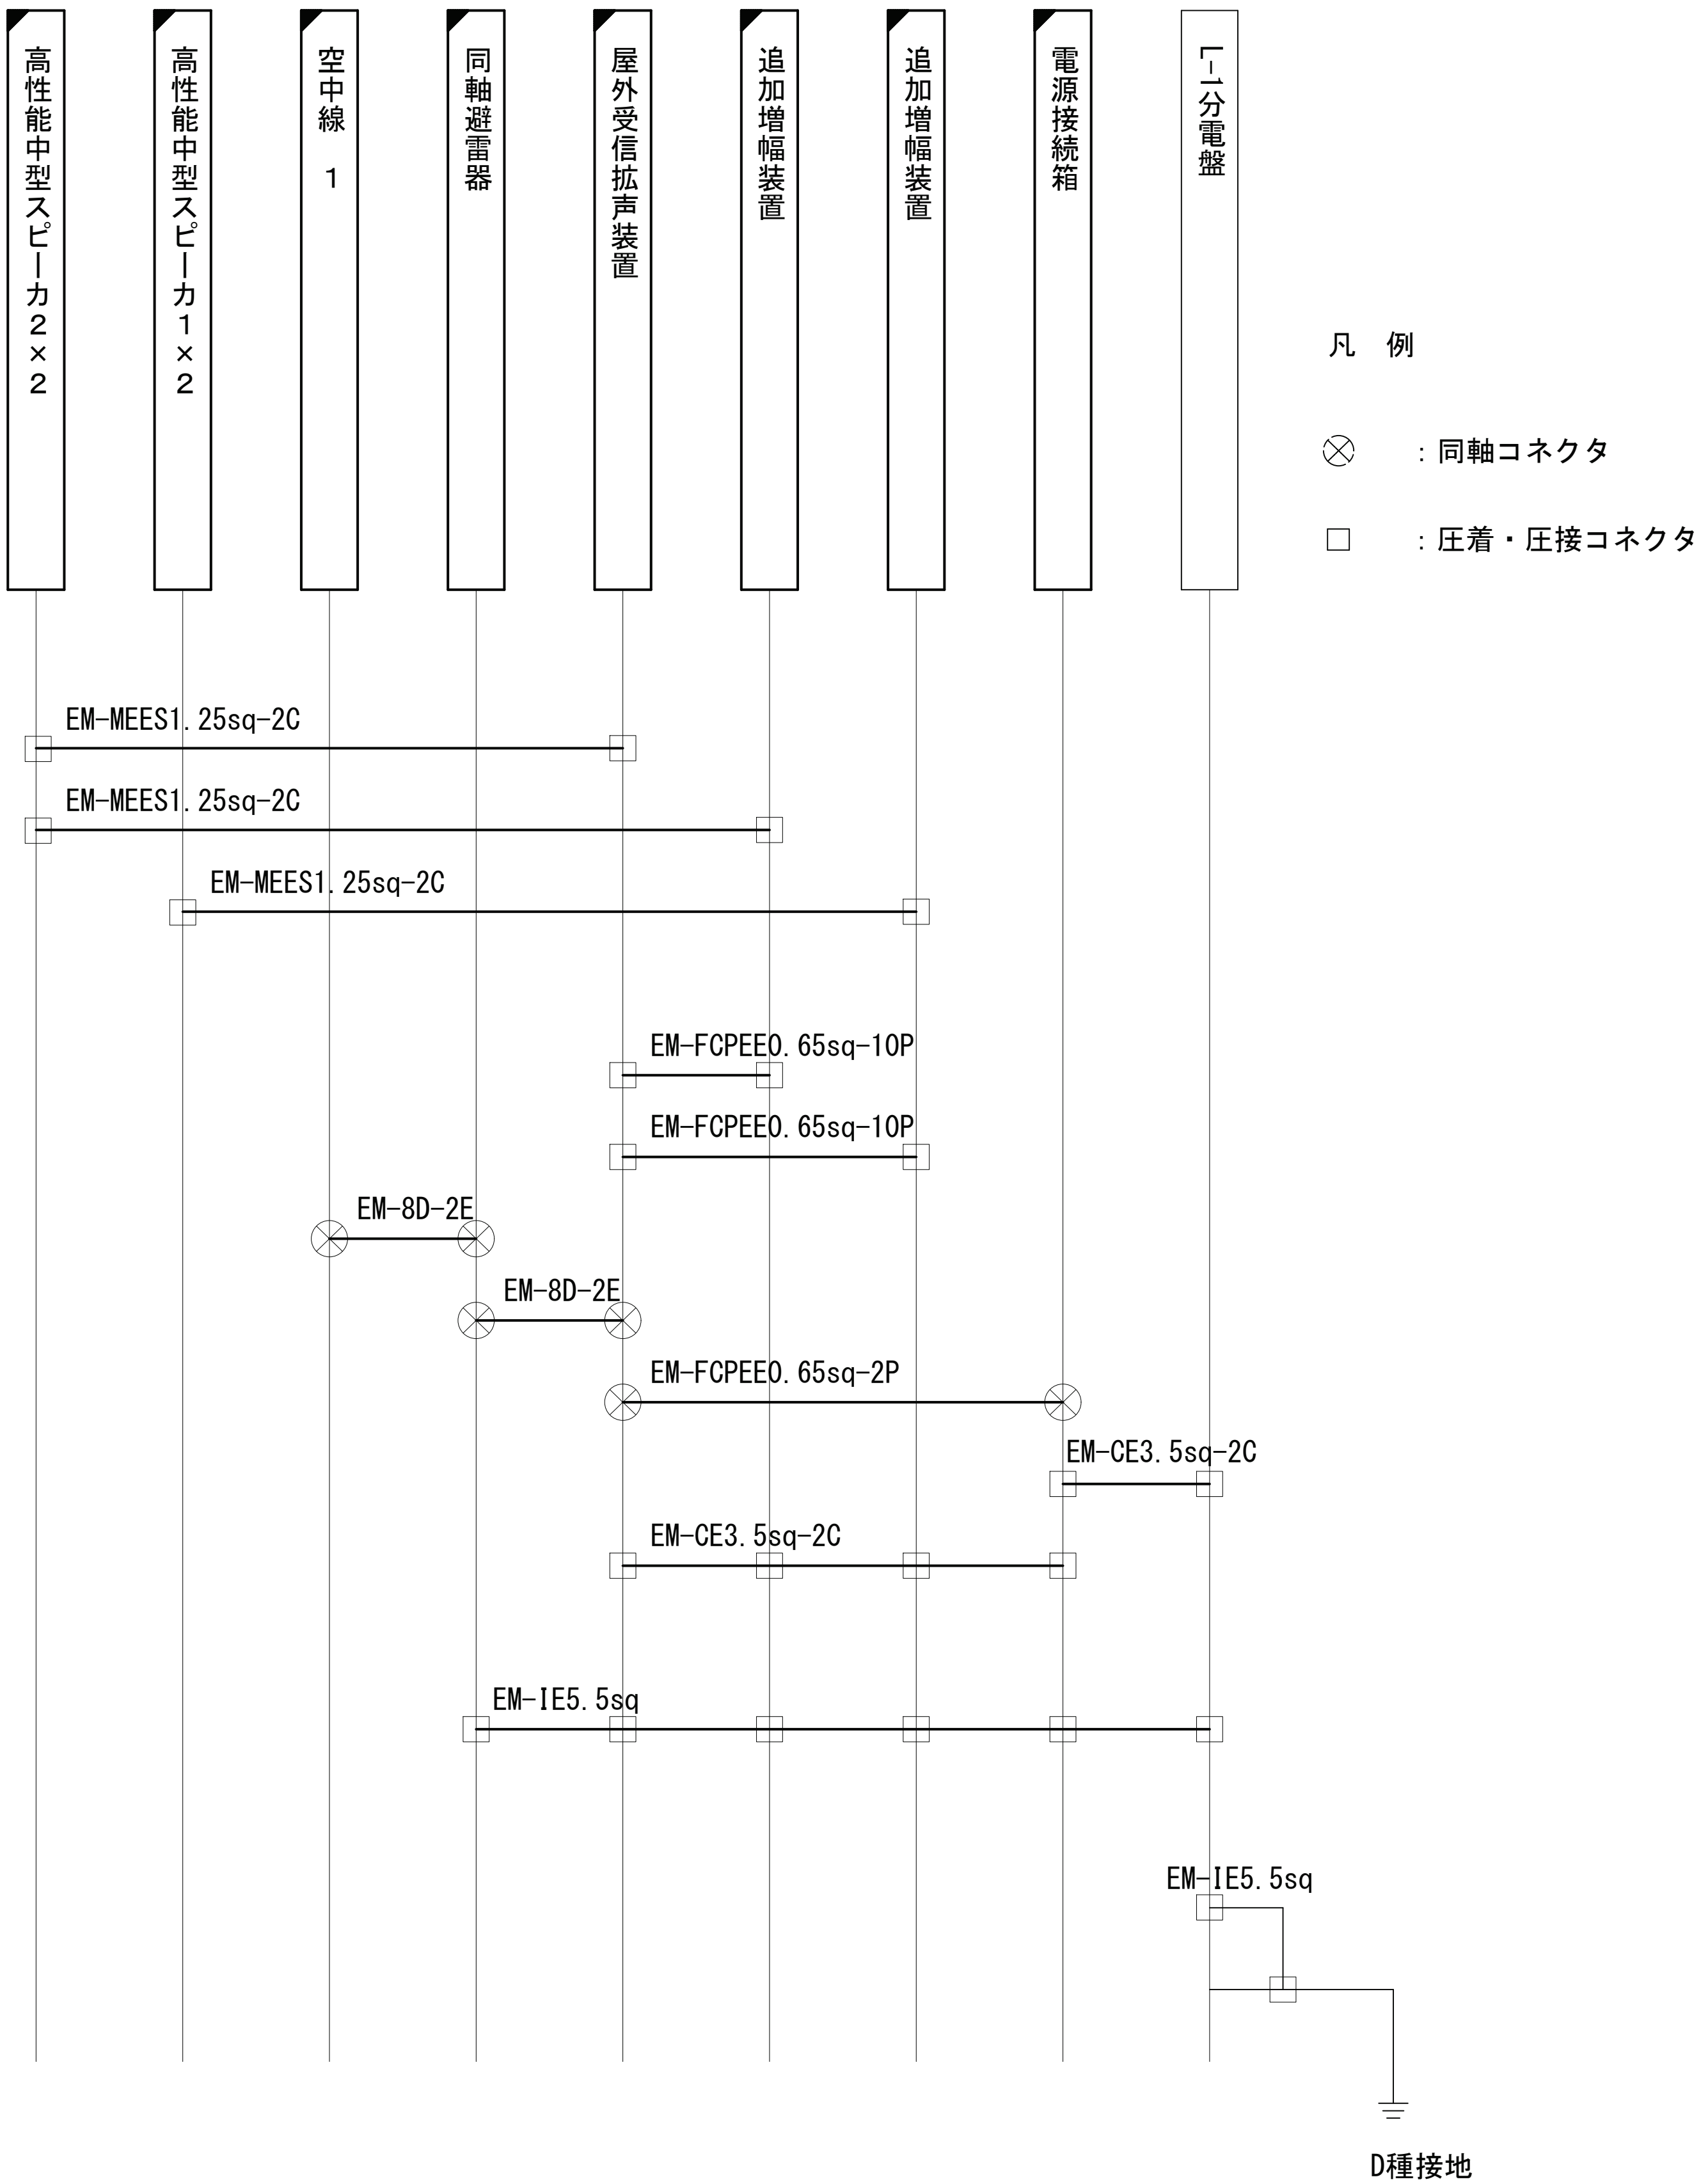

凡 例			
	: 新設		: 撤去
	: 既設		: 更新
	: 新設		: 撤去
	: 既設		: 既設

		承認	設計	担当	縮尺	NTS	工事名称 令和8・9・10年度 志摩市防災行政無線機器更新工事	No.037
							図面名称 阿児81移設先 津波避難タワー 配線系統図（新設）	
						設計年度		

屋外拡声子局設備配置図「パターン図A」

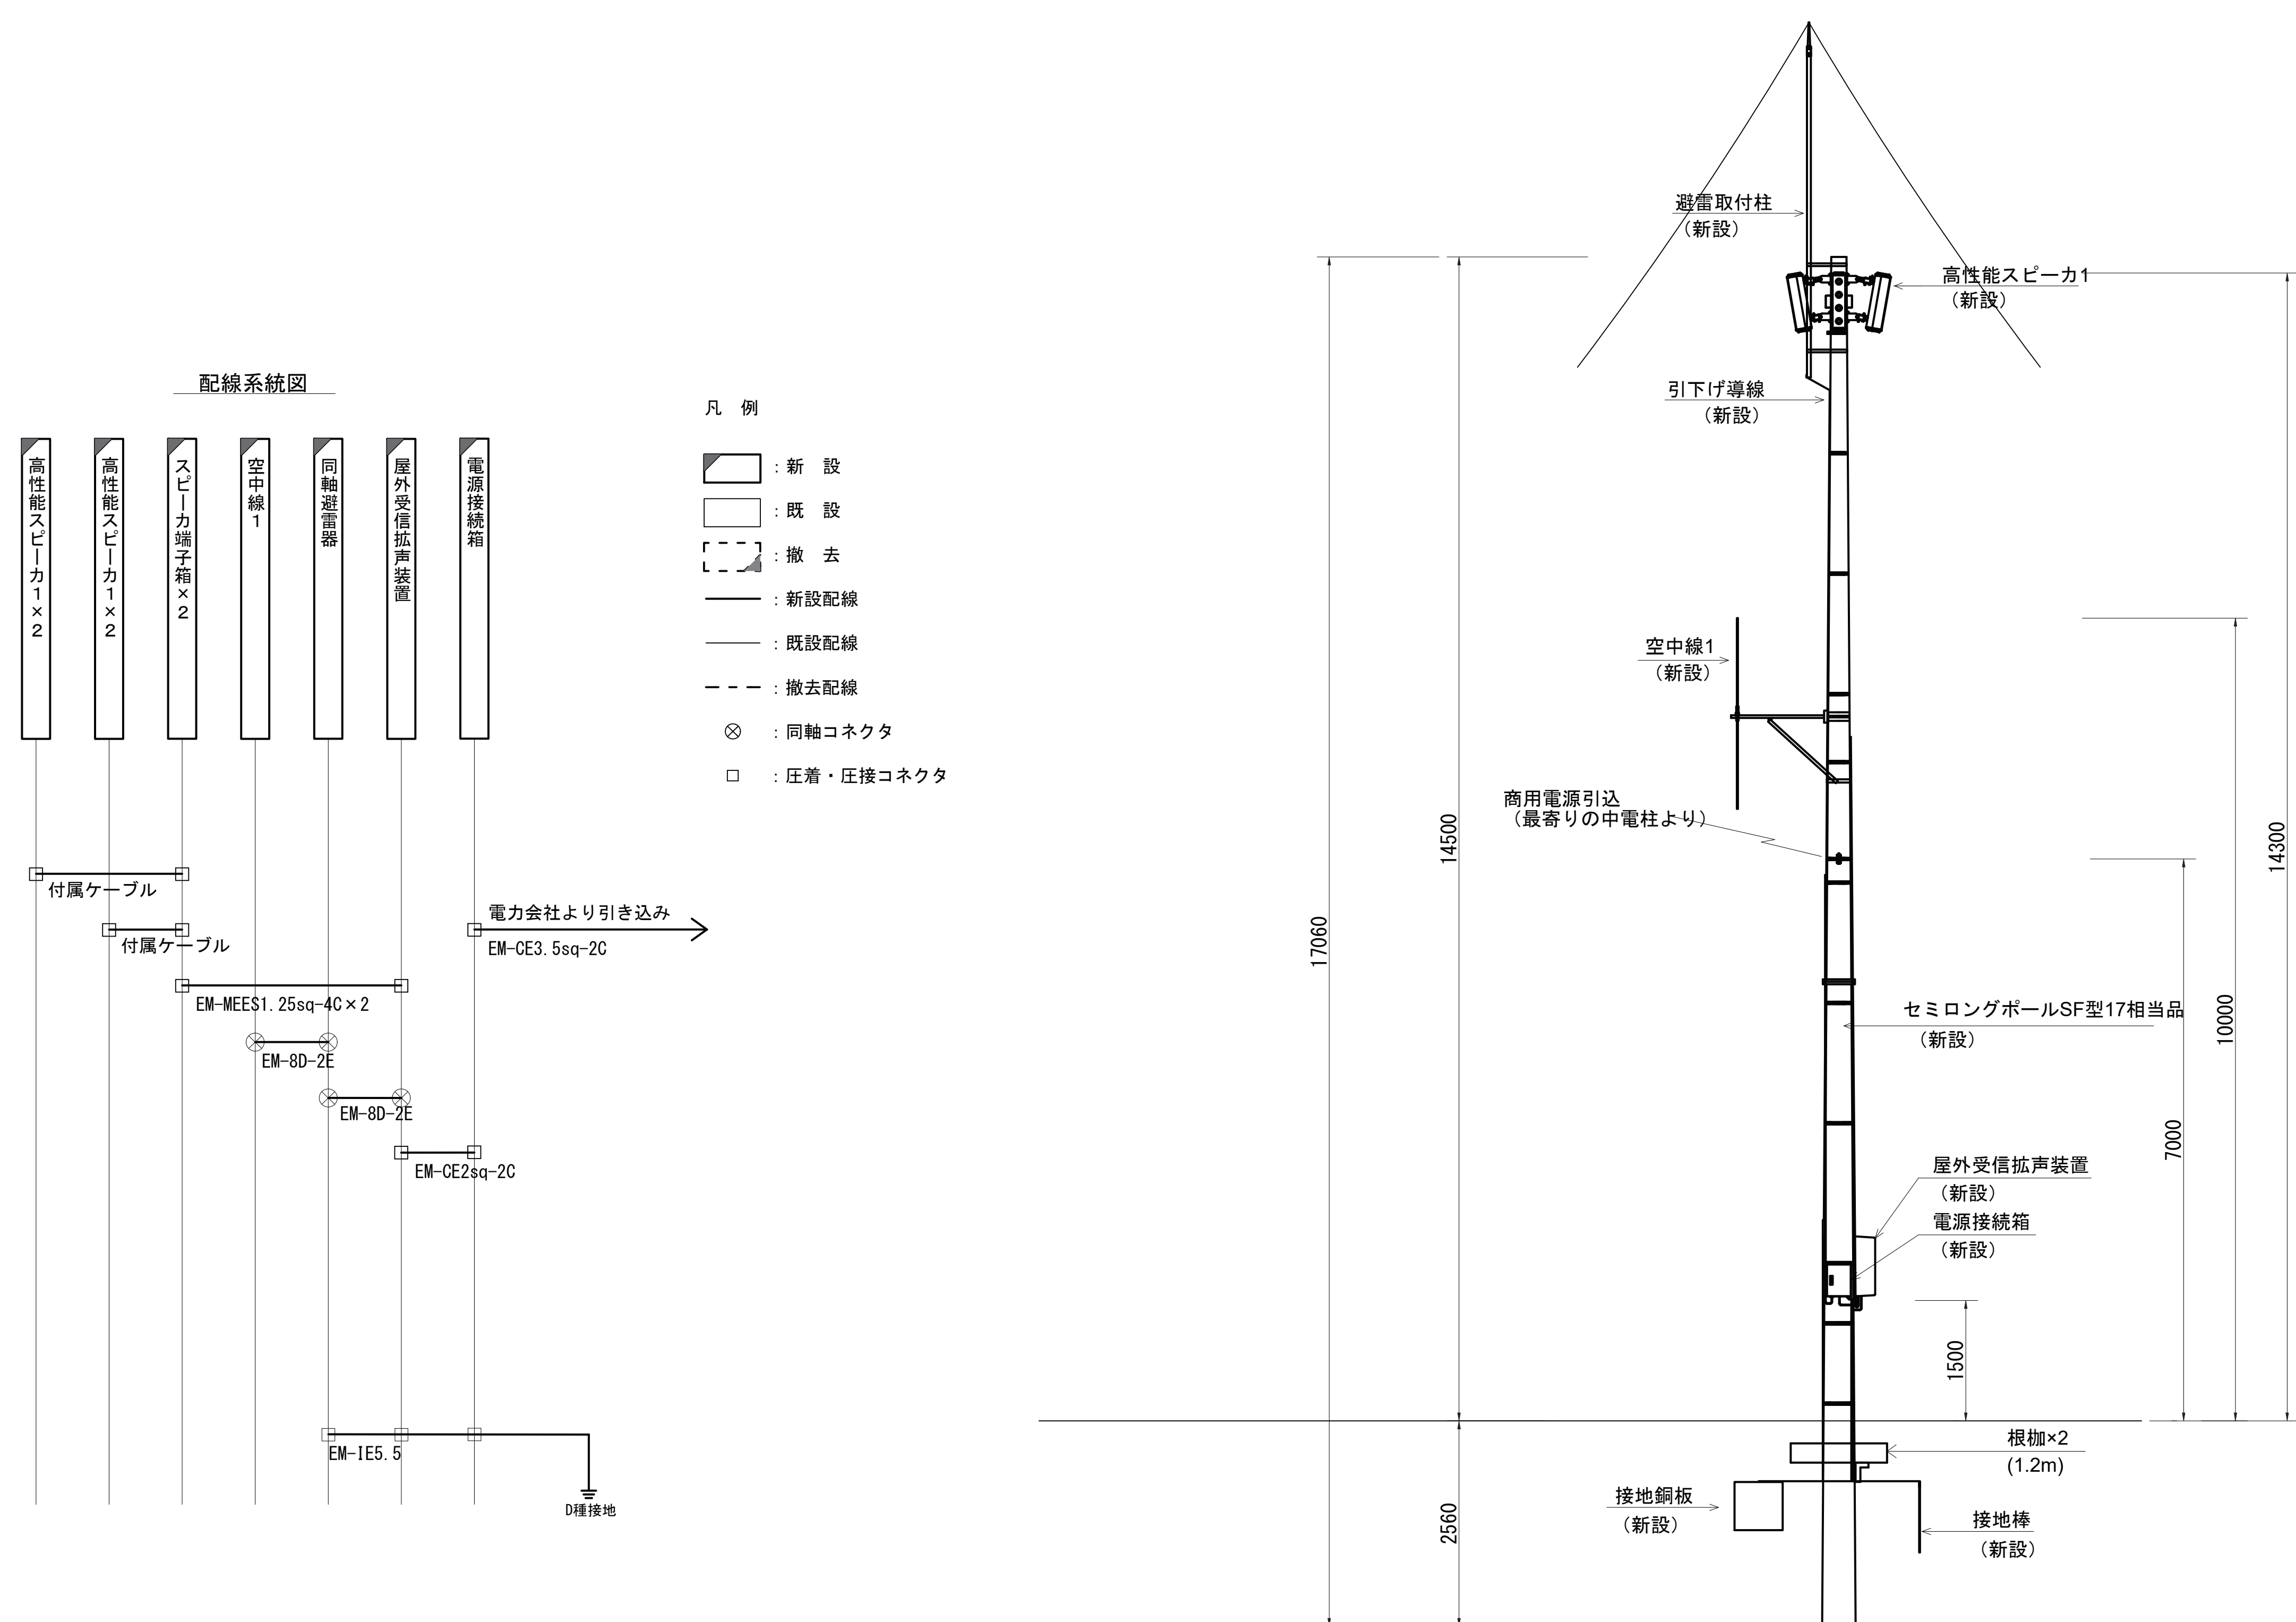

凡 例	新 設	撤 去	新 設	撤 去
既 設	更 新	既 設	既 設	

承認	設計	担当	縮尺
			1:50
			設計年度

工事名称 令和8・9・10年度 志摩市防災行政無線機器更新工事

図面名称 屋外拡声子局設備配置図「パターン図A」